



UNIVERSIDAD
La Gran Colombia



BOOK DE PLANOS

PROYECTO OPCIÓN ENFÁSIS

CENTRO CULTURAL LA ESPIRAL PARA EL MUNICIPIO DE
FACATATIVÁ





CENTRO CULTURAL "LA
ESPIRAL" PARA EL MUNICIPIO
DE FACATATIVÁ

ESTUDIANTES:
ALEJANDRA RIOS GUZMAN
ZAHIRA PEÑA RODRÍGUEZ

PLANTA ESPACIO PÚBLICO

OBSERVACIONES:

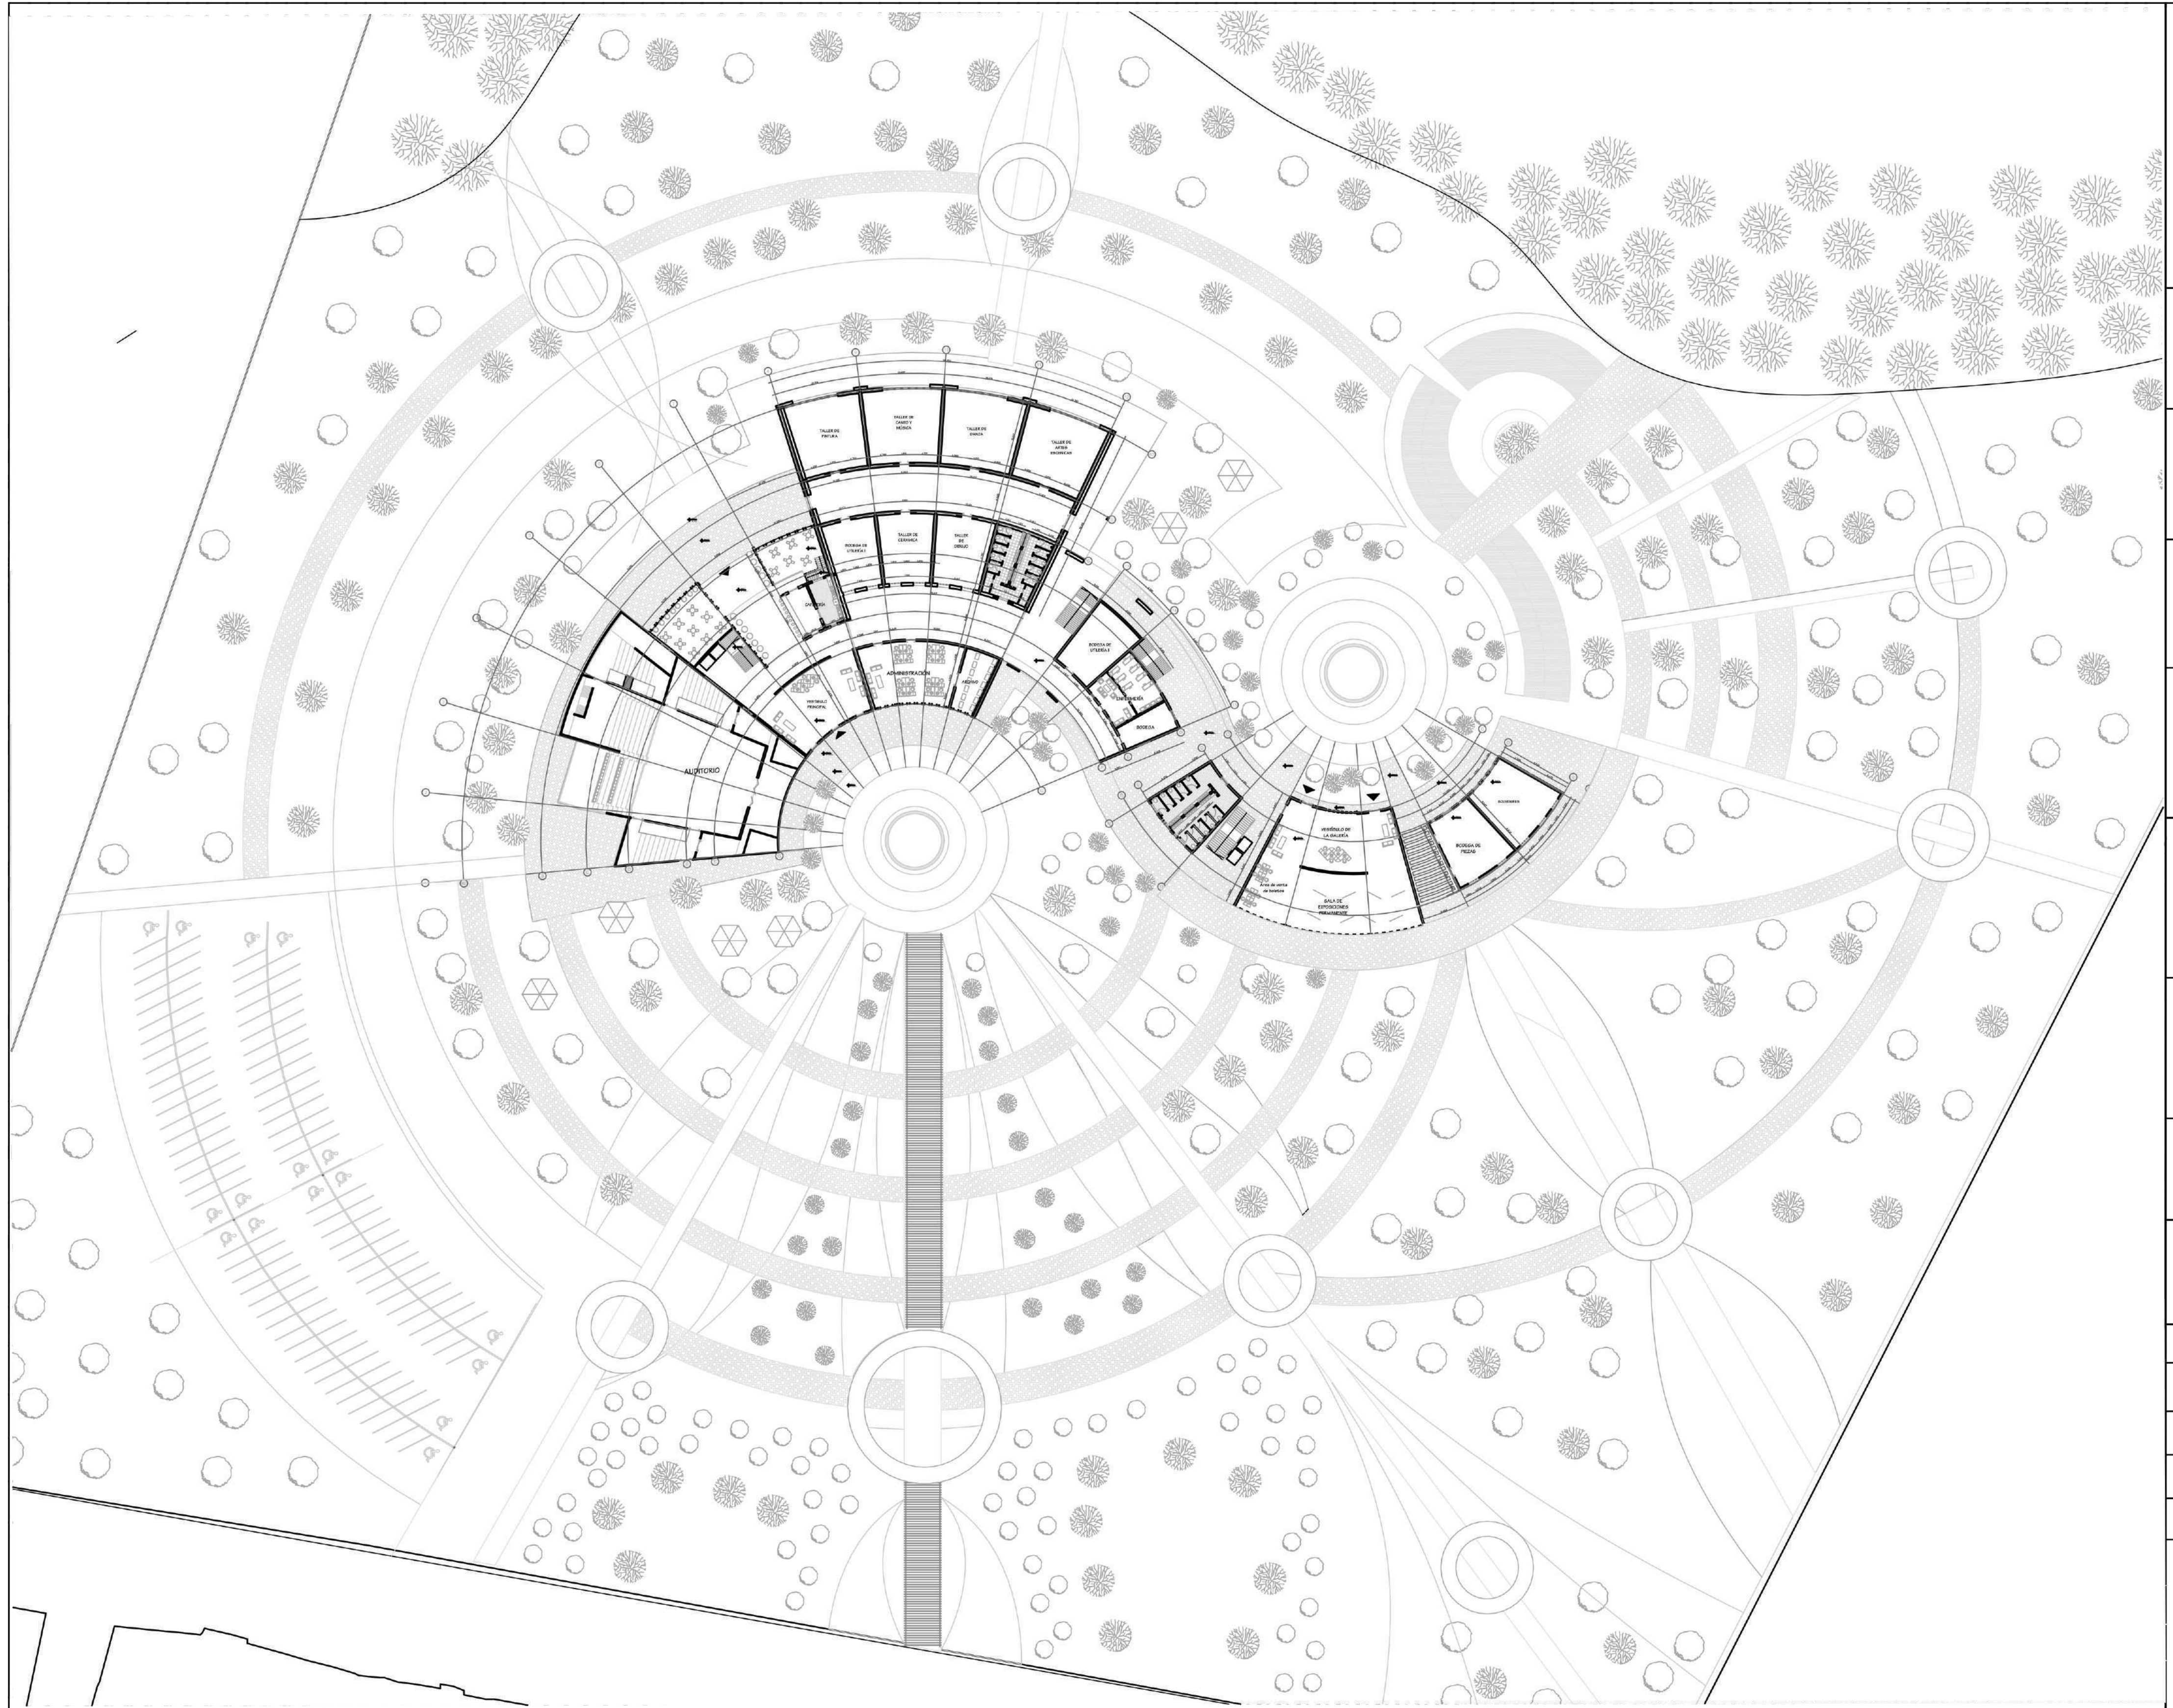

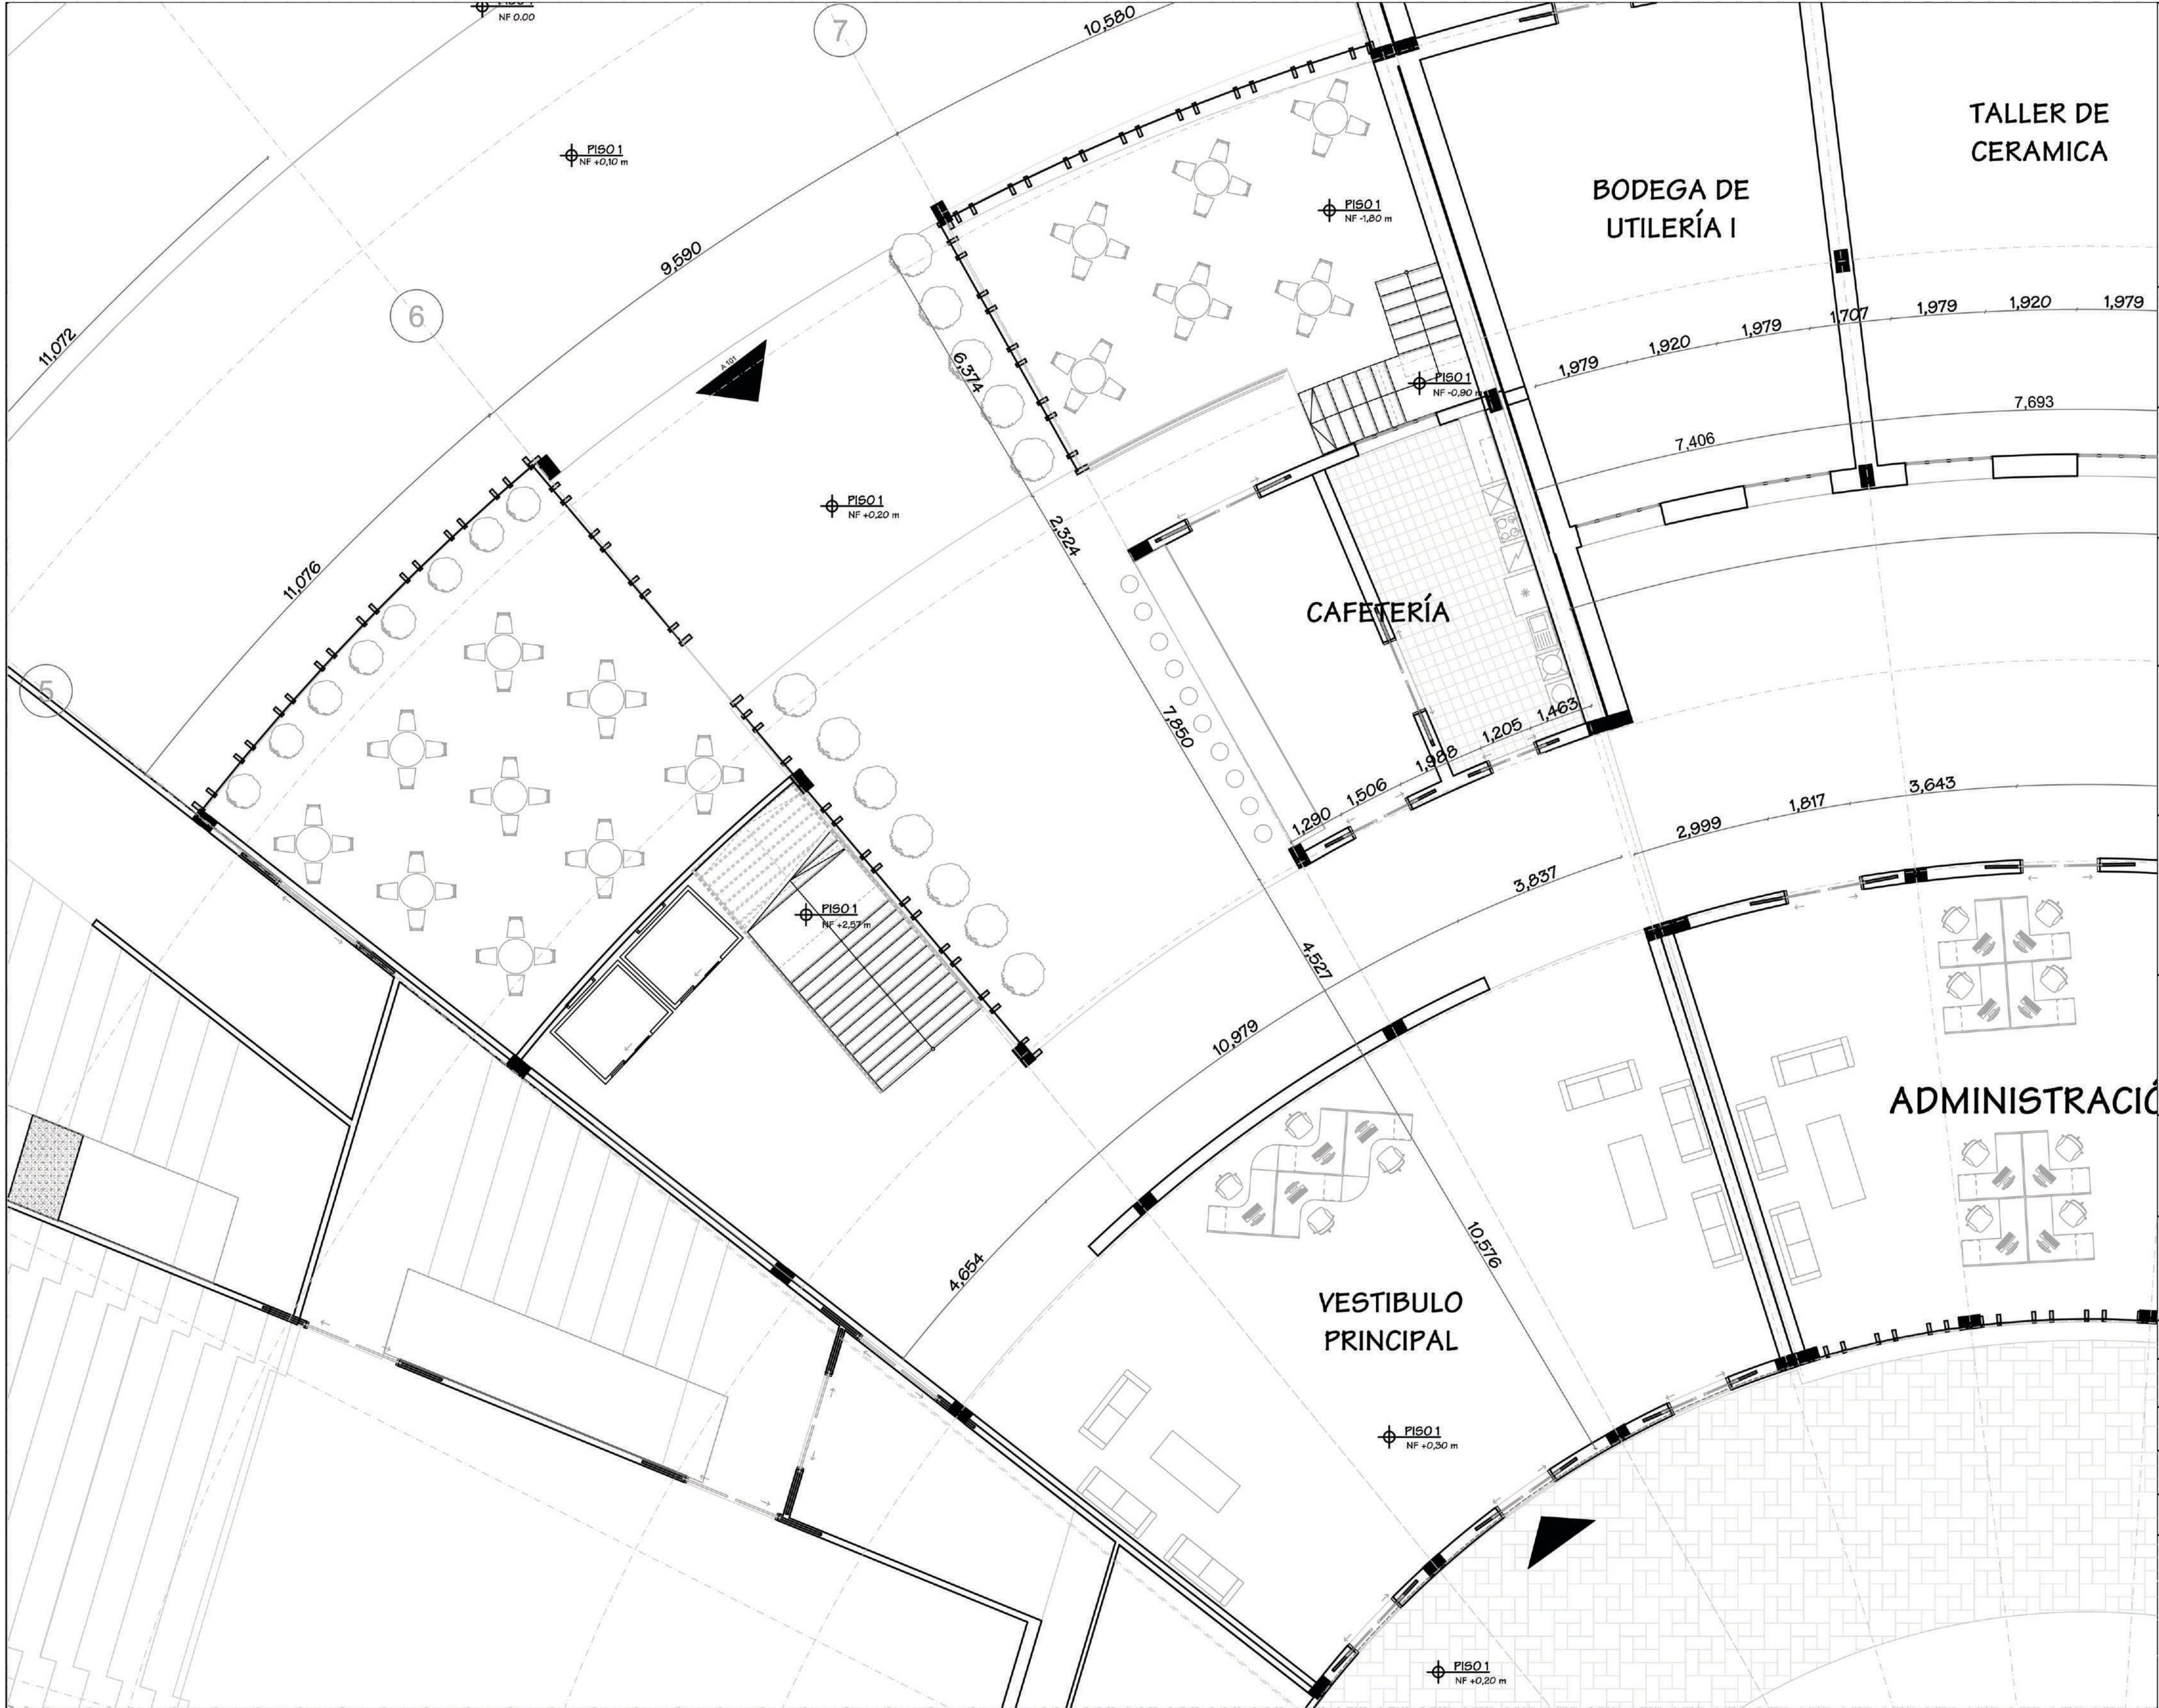

UNIVERSIDAD
La Gran Colombia
Fundada en 1951

FACULTAD DE ARQUITECTURA

CENTRO CULTURAL "LA
ESPIRAL" PARA EL MUNICIPIO
DE FACATIVÁ

ÉNFASIS: PROYECTO
ARQUITECTÓNICO

ESTUDIANTES:
ALEJANDRA RIOS GUZMAN
ZAHIRA PEÑA RODRÍGUEZ

DIRECTOR:
ARQ. FABIÁN ENRIQUE BAEZ

PLANTA PRIMER PISO BLOQUE A

ESCALA: 1:100

OBSERVACIONES:




CENTRO CULTURAL "LA
ESPIRAL" PARA EL MUNICIPIO
DE FACATATIVÁ

ESTUDIANTES:
ALEJANDRA RIOS GUZMAN
ZAHIRA PEÑA RODRÍGUEZ

PLANTA PRIMER PISO BLOQUE B

ESCALA 1:150

OBSERVACIONES:

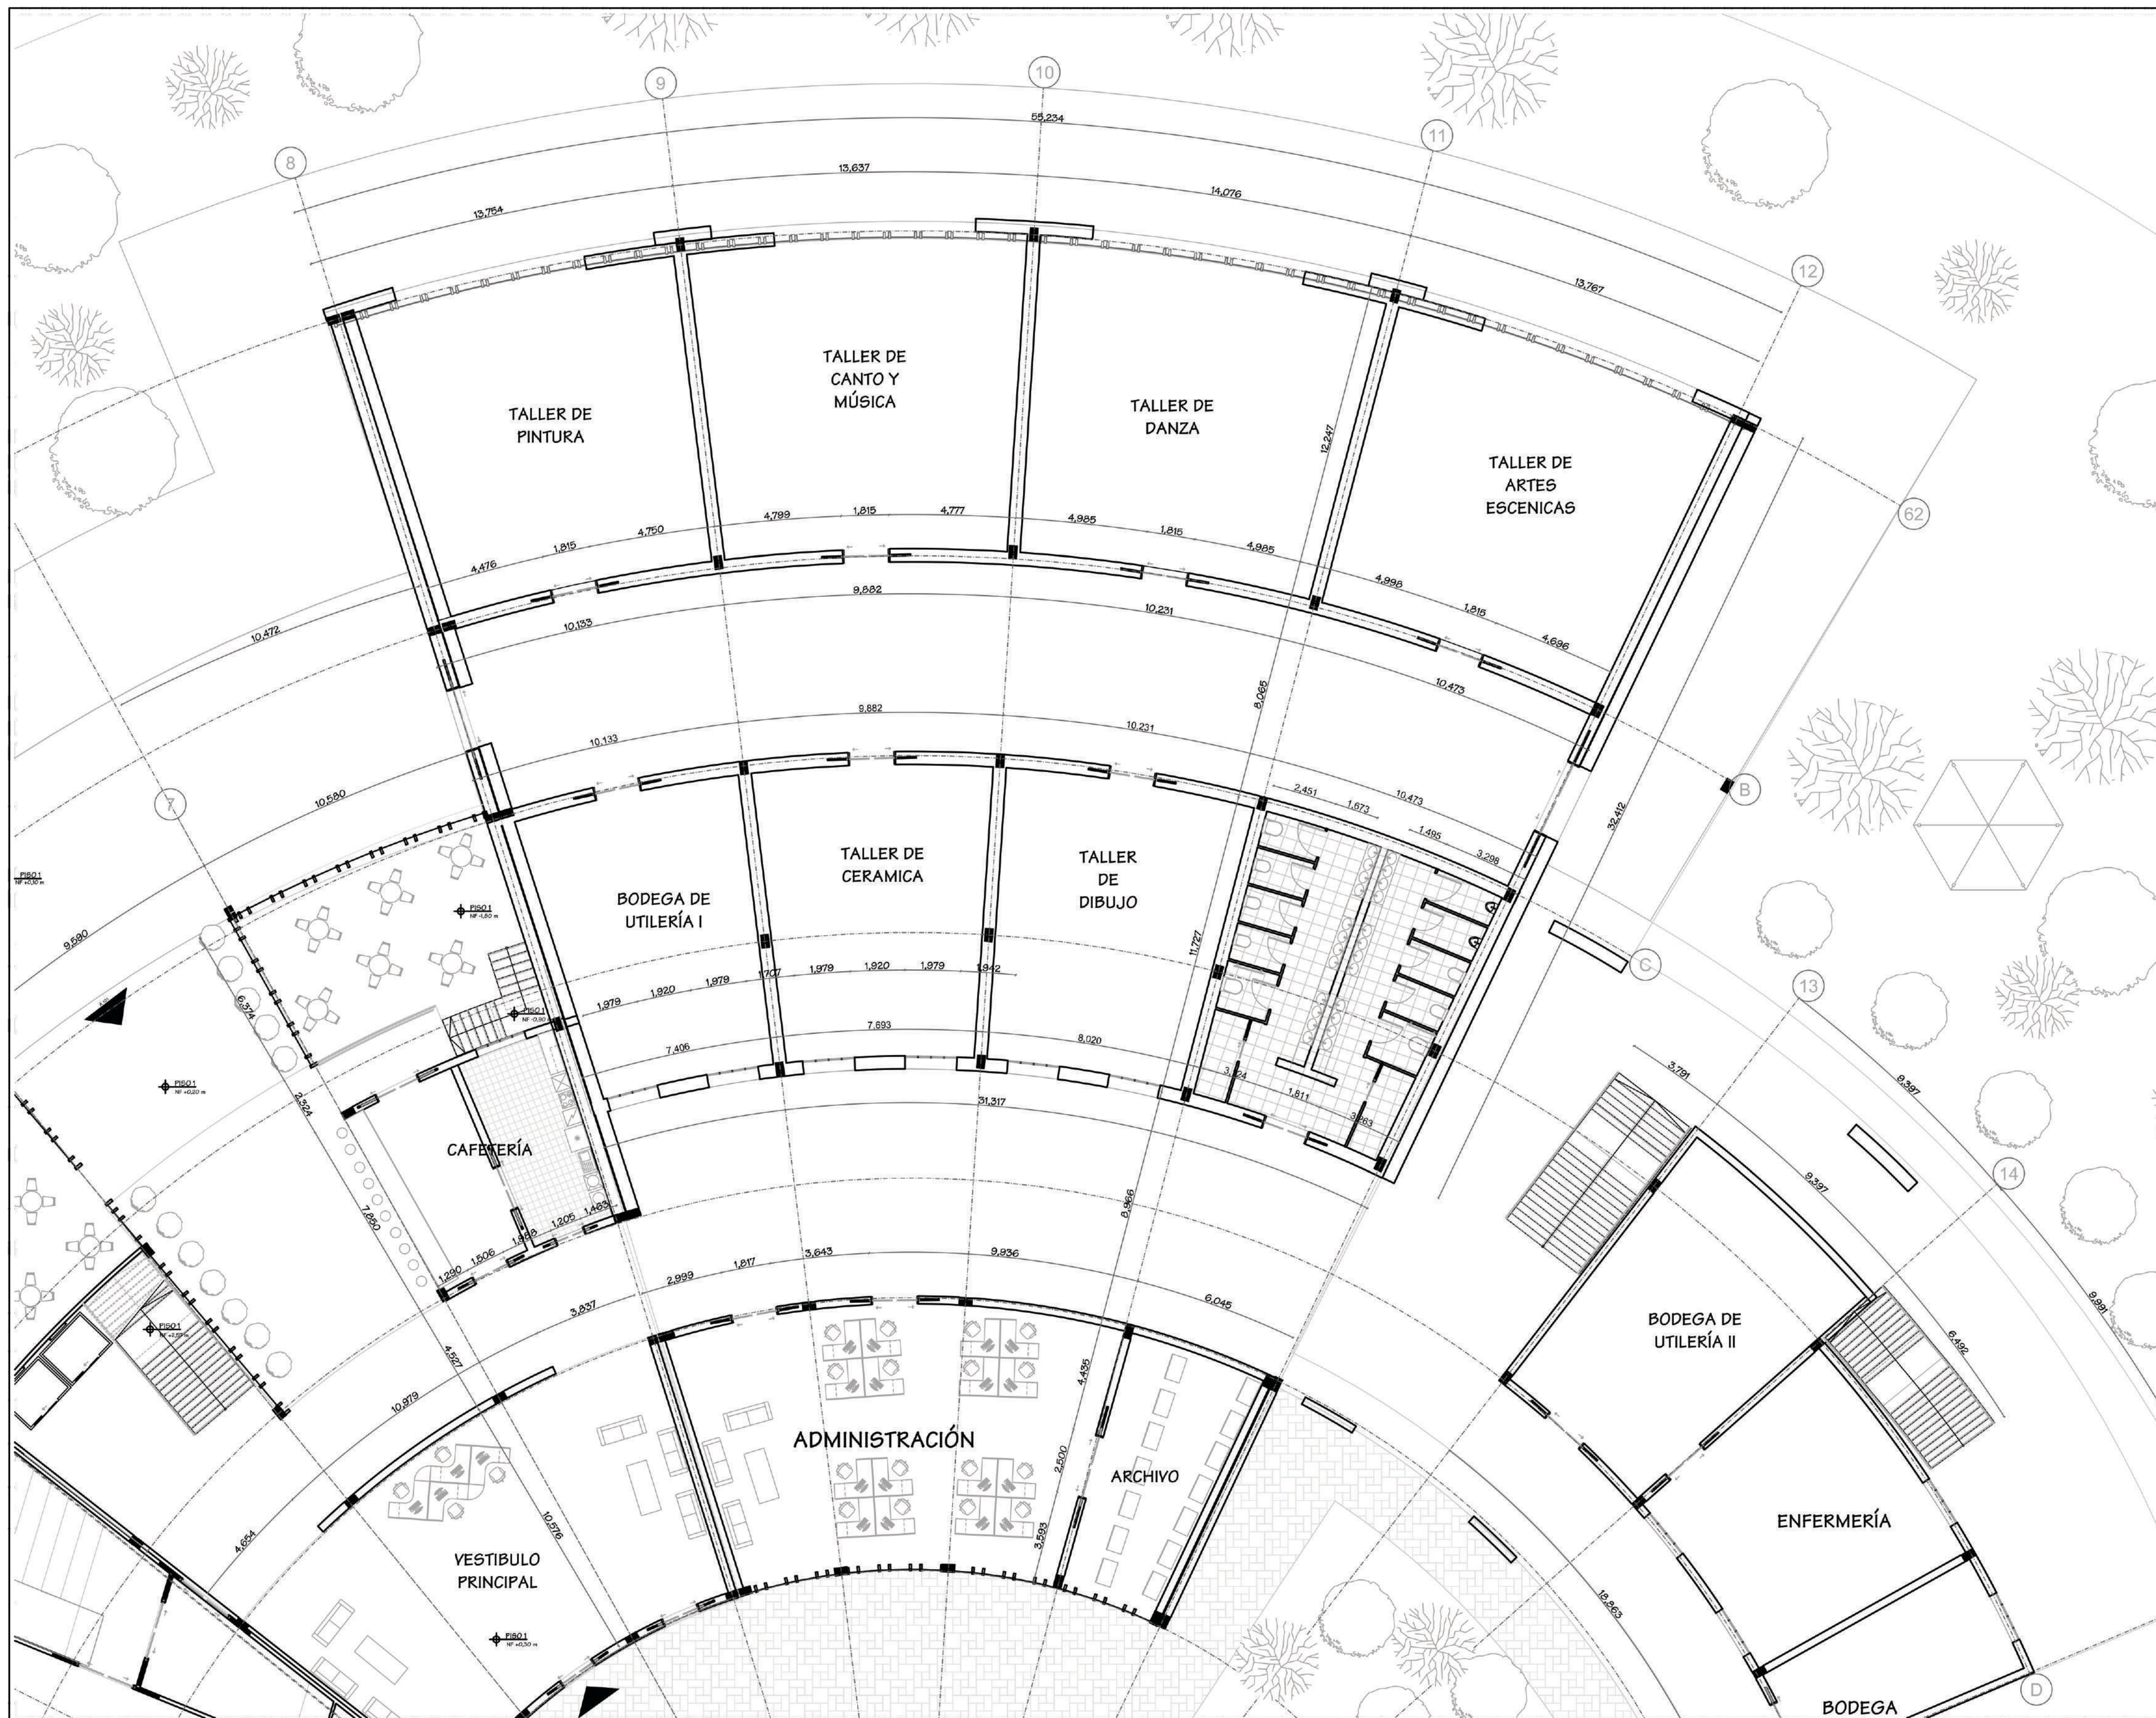



CENTRO CULTURAL "LA
ESPIRAL" PARA EL MUNICIPIO
DE FACATATIVÁ

ESTUDIANTES:
ALEJANDRA RIOS GUZMAN
ZAHIRA PEÑA RODRÍGUEZ

OBSERVACIONES:

VESTÍBULO
LA GALE

Área de venta
de boletos




CENTRO CULTURAL "LA
ESPIRAL" PARA EL MUNICIPIO
DE FACATATIVÁ

BODE	ESTUDIANTES:
PIE	ALEJANDRA RIOS GUZMAN
	ZAHIRA PEÑA RODRÍGUEZ

PLANTA PRIMER PISO BLOQUE D

ESCALA: 1:100

OBSERVACIONES:

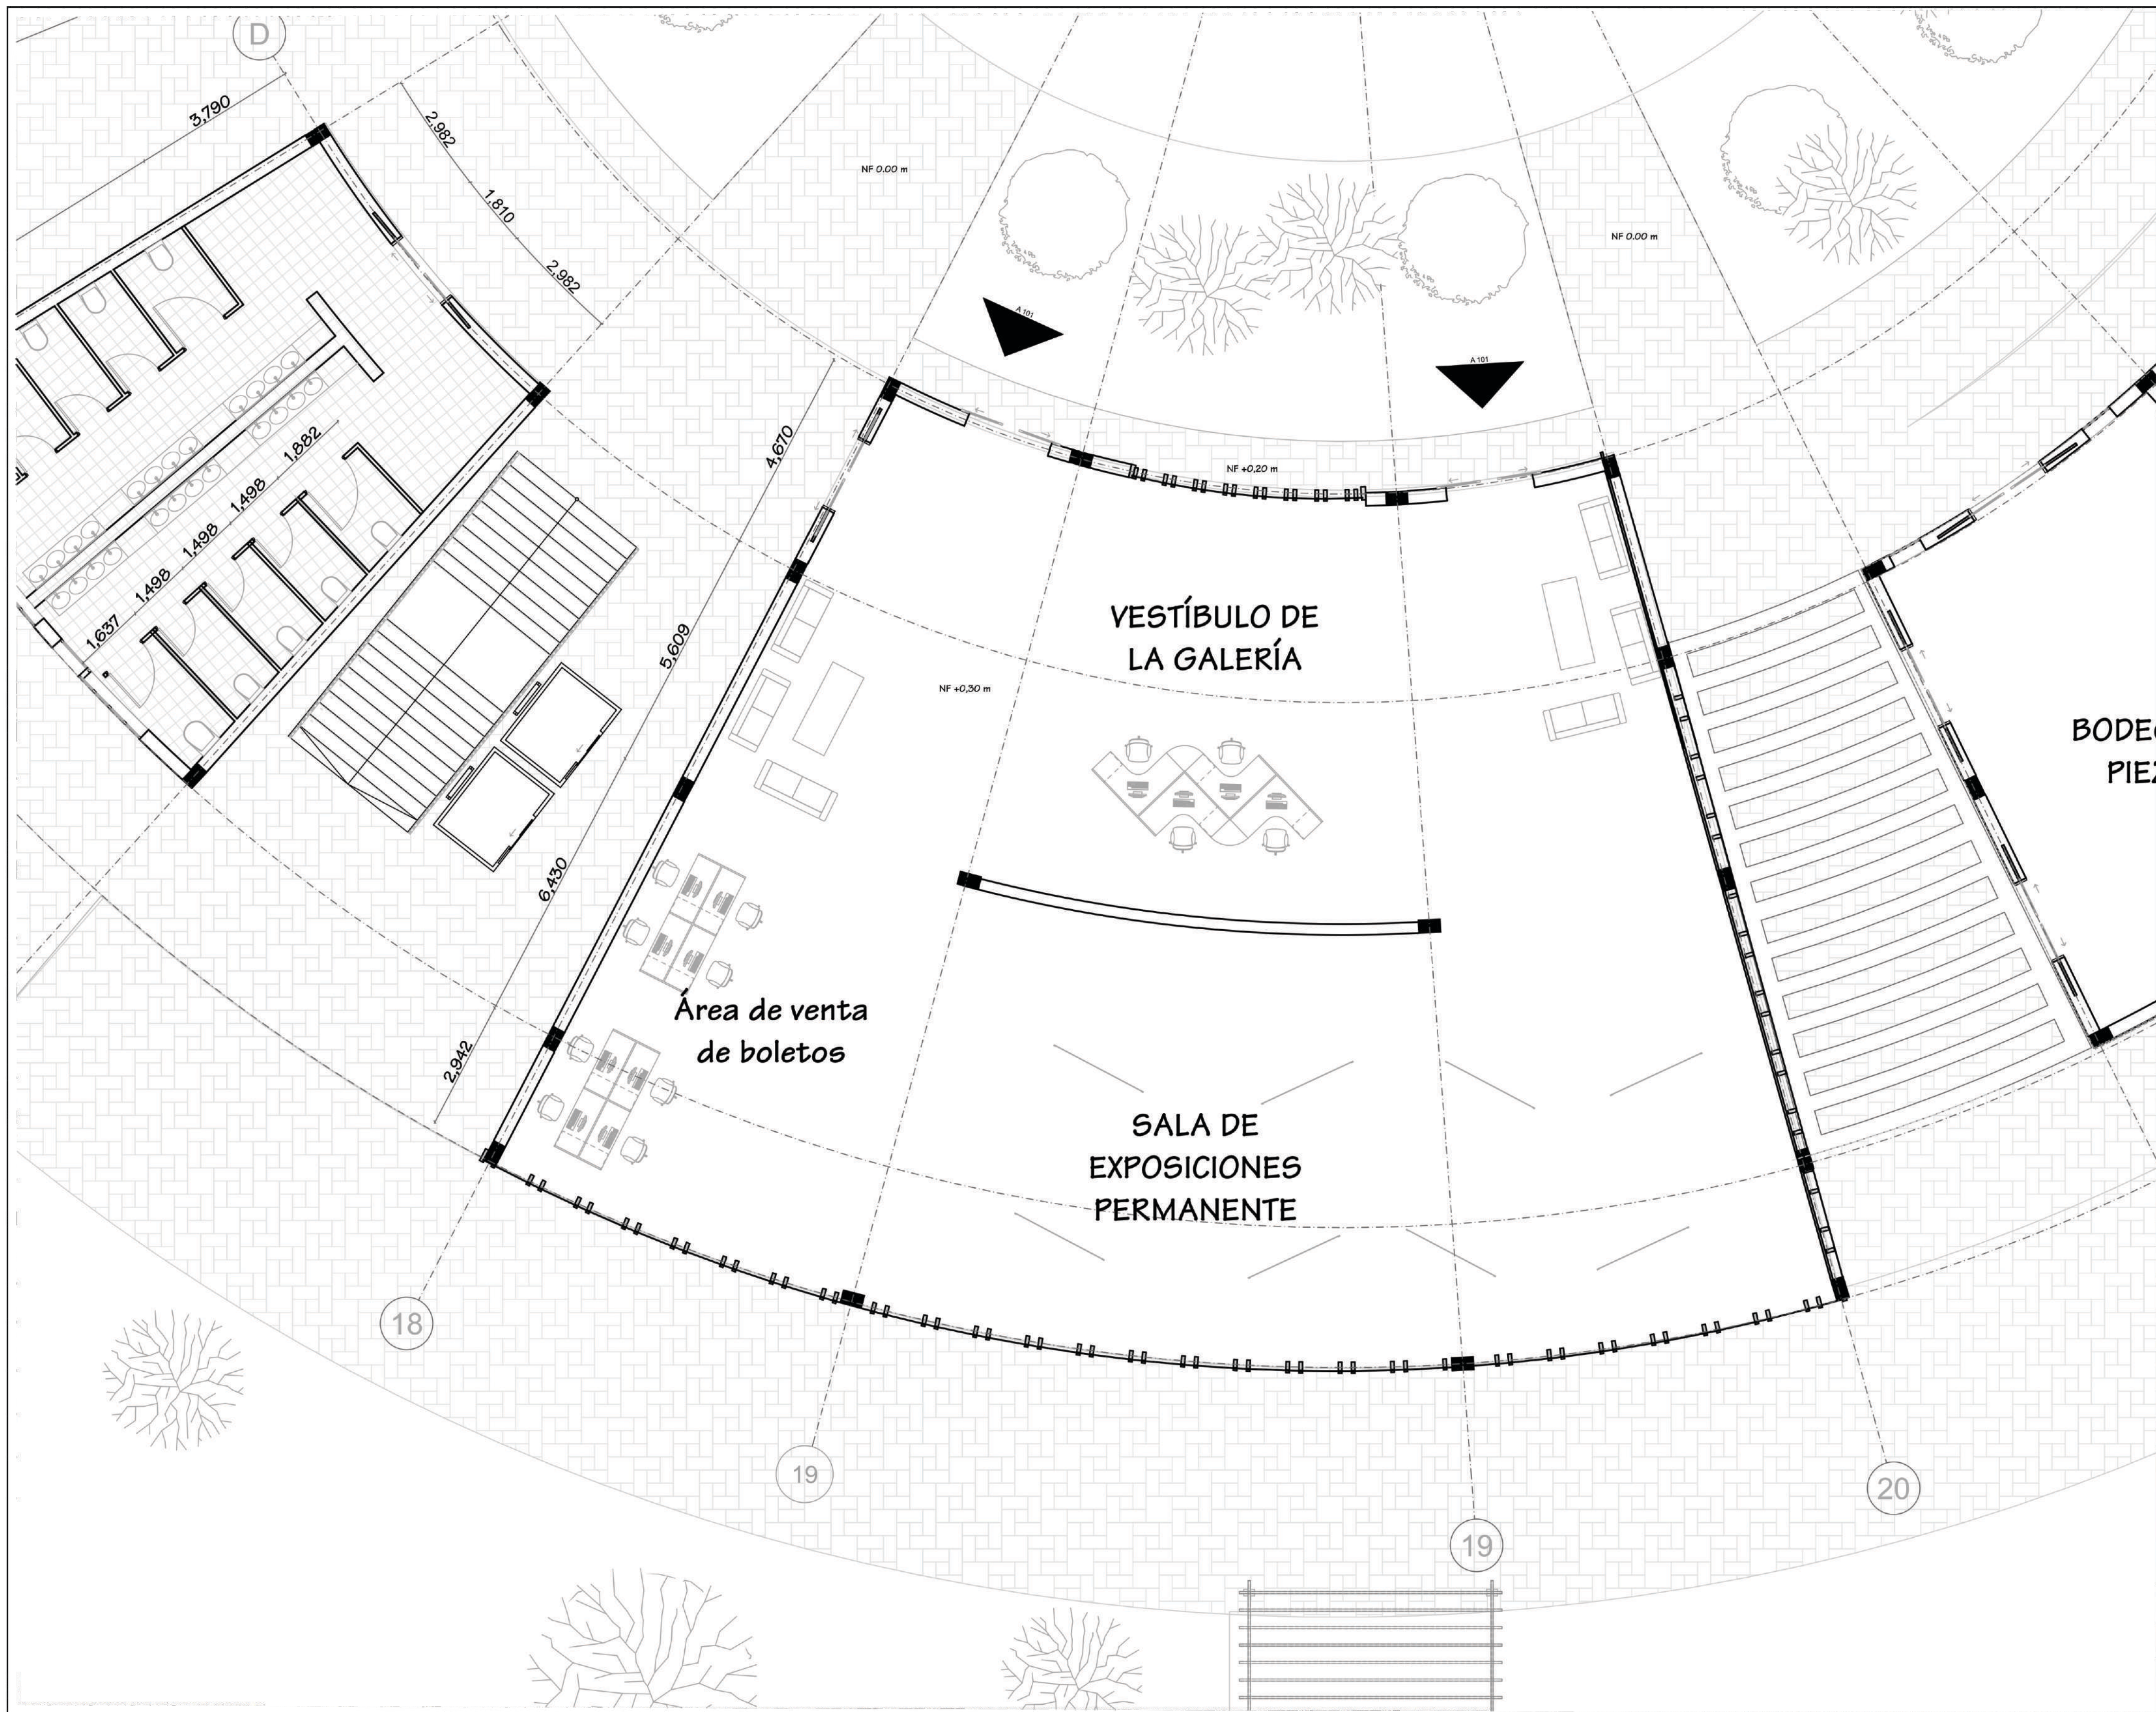



CENTRO CULTURAL "LA
ESPIRAL" PARA EL MUNICIPIO
DE FACATATIVÁ

ÉNFASIS: PROYECTO
ARQUITECTÓNICO


ESTUDIANTES:
ALEJANDRA RIOS GUZMAN
ZAHIRA PEÑA RODRÍGUEZ

DIRECTOR:
ARQ. FABIÁN ENRIQUE BAEZ

PLANTA PRIMER PISO BLOQUE D

ESCALA: 1:100

OBSERVACIONES:

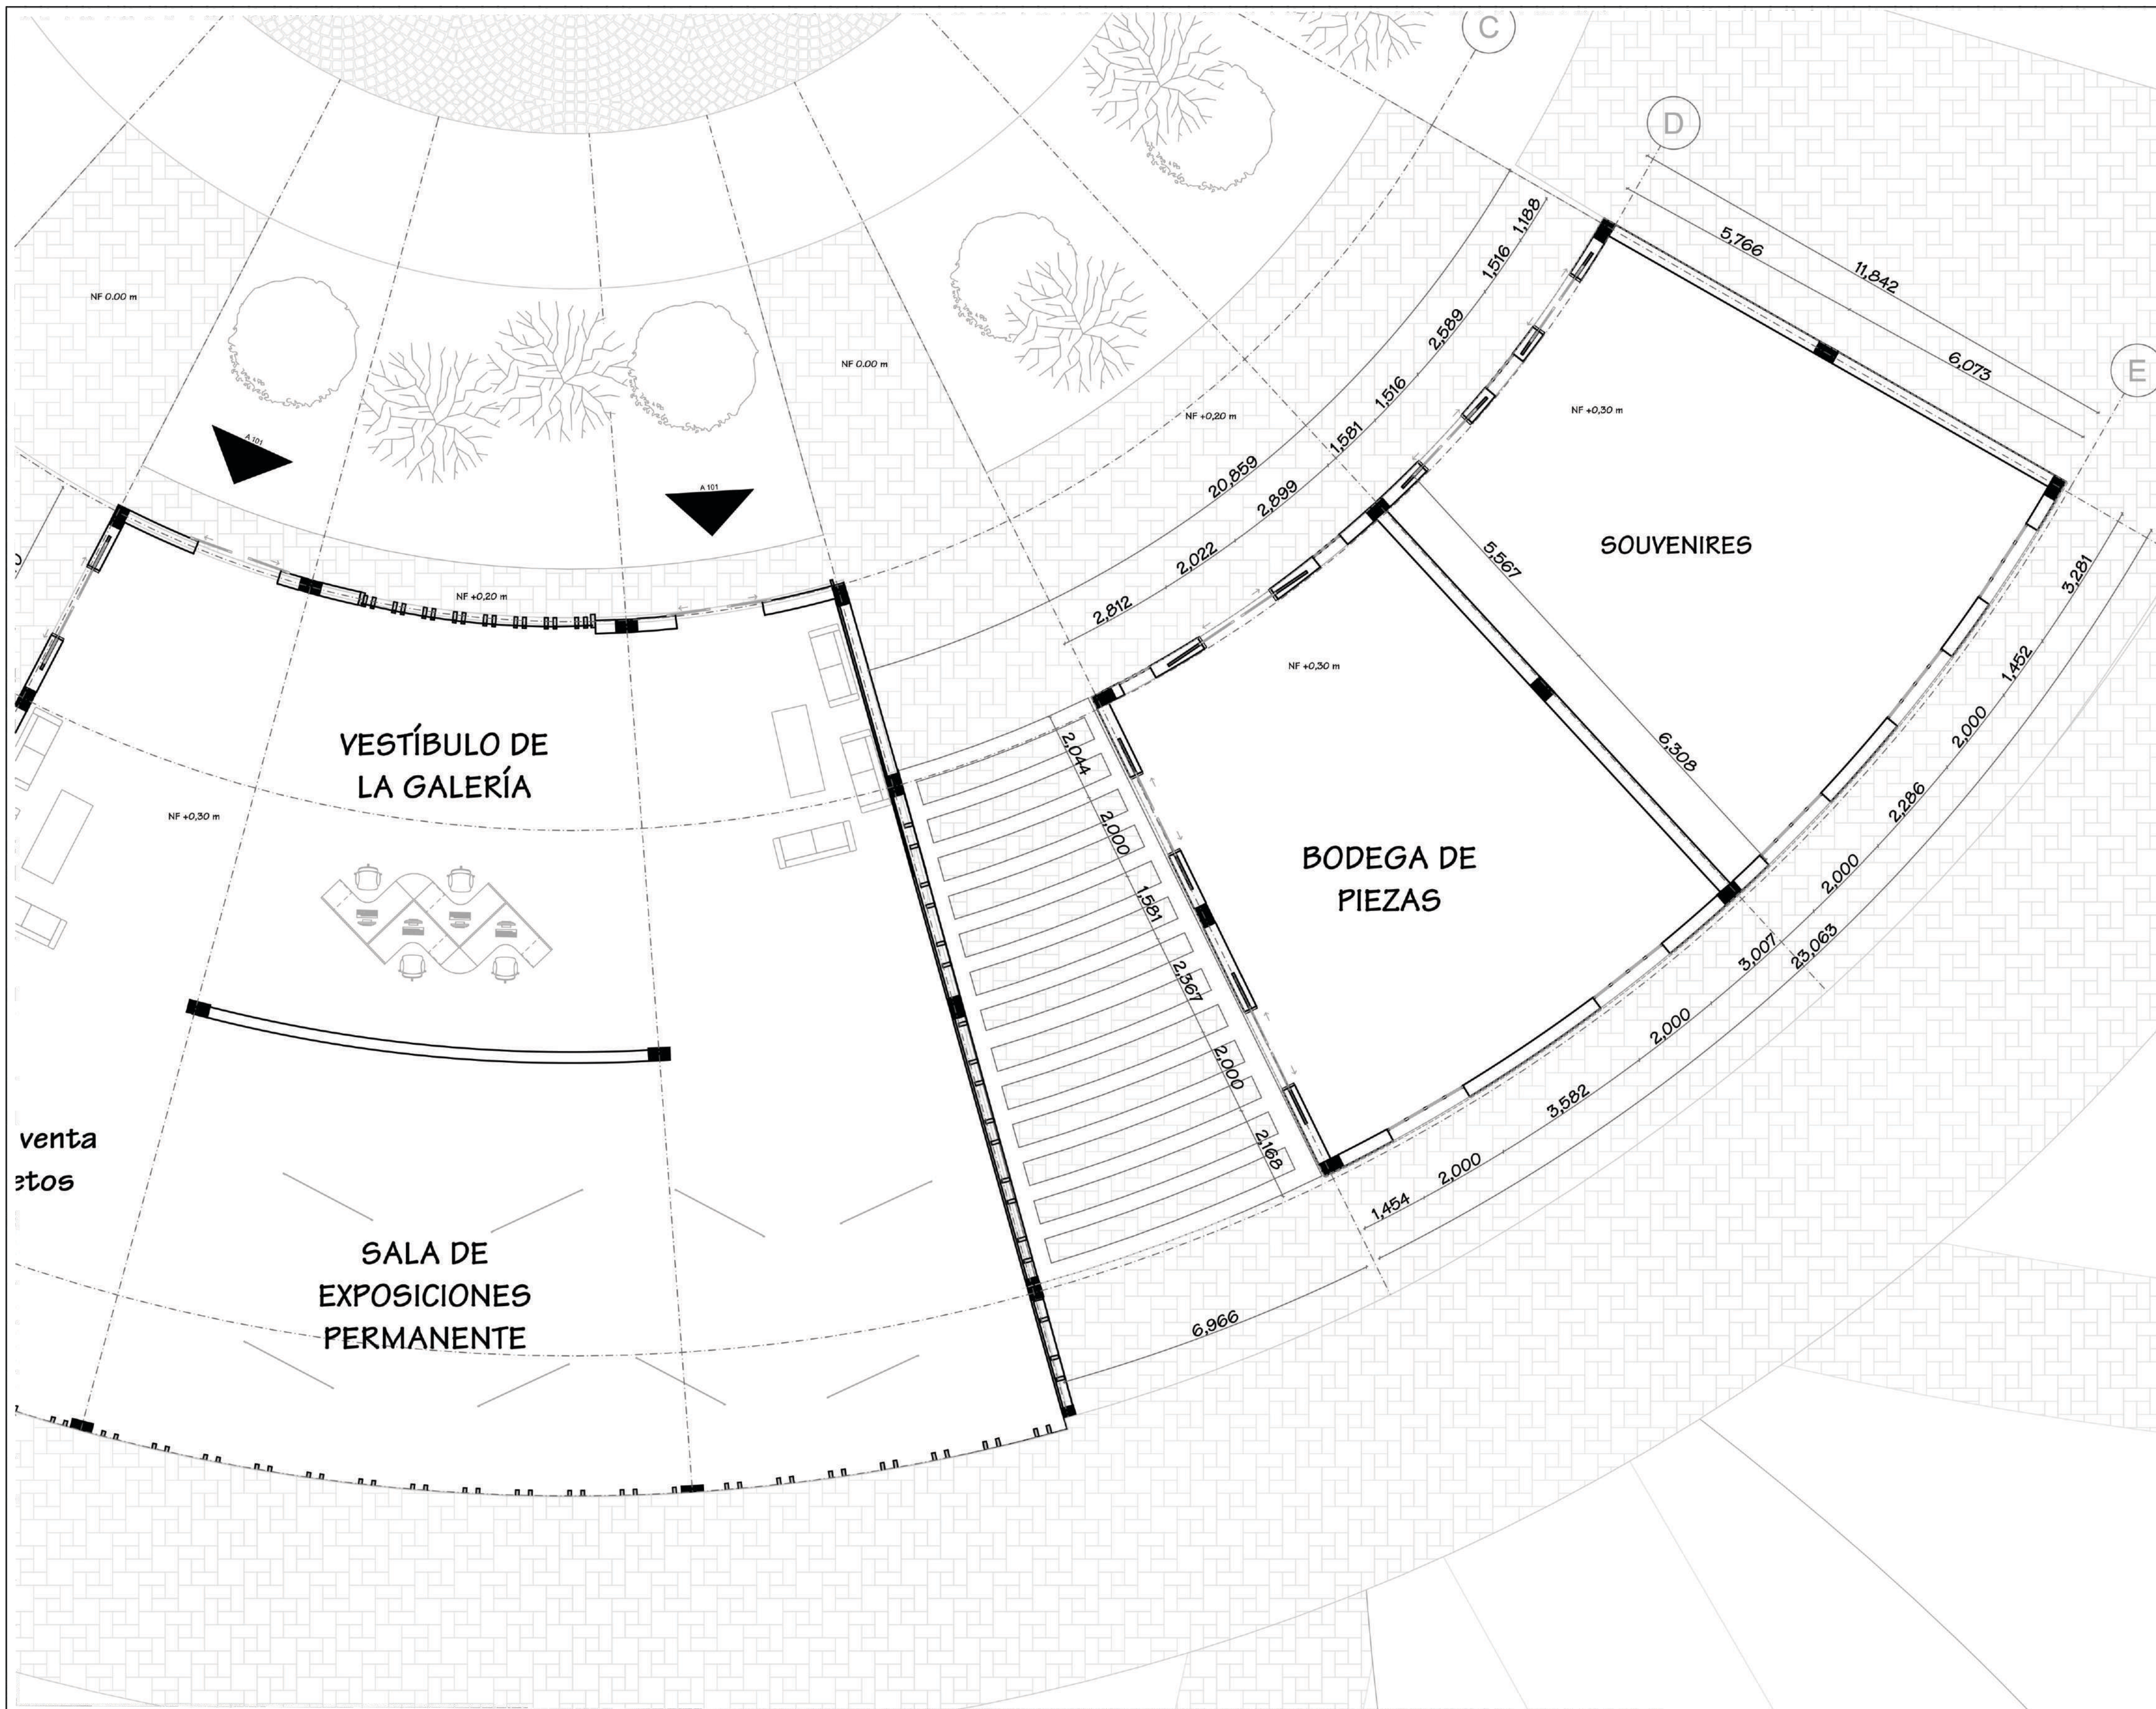




CENTRO CULTURAL "LA
ESPIRAL" PARA EL MUNICIPIO
DE FACATATIVÁ

ESTUDIANTES:
ALEJANDRA RIOS GUZMAN
ZAHIRA PEÑA RODRÍGUEZ

PLANTA GENERAL SEGUNDO PISO

OBSERVACIONES:

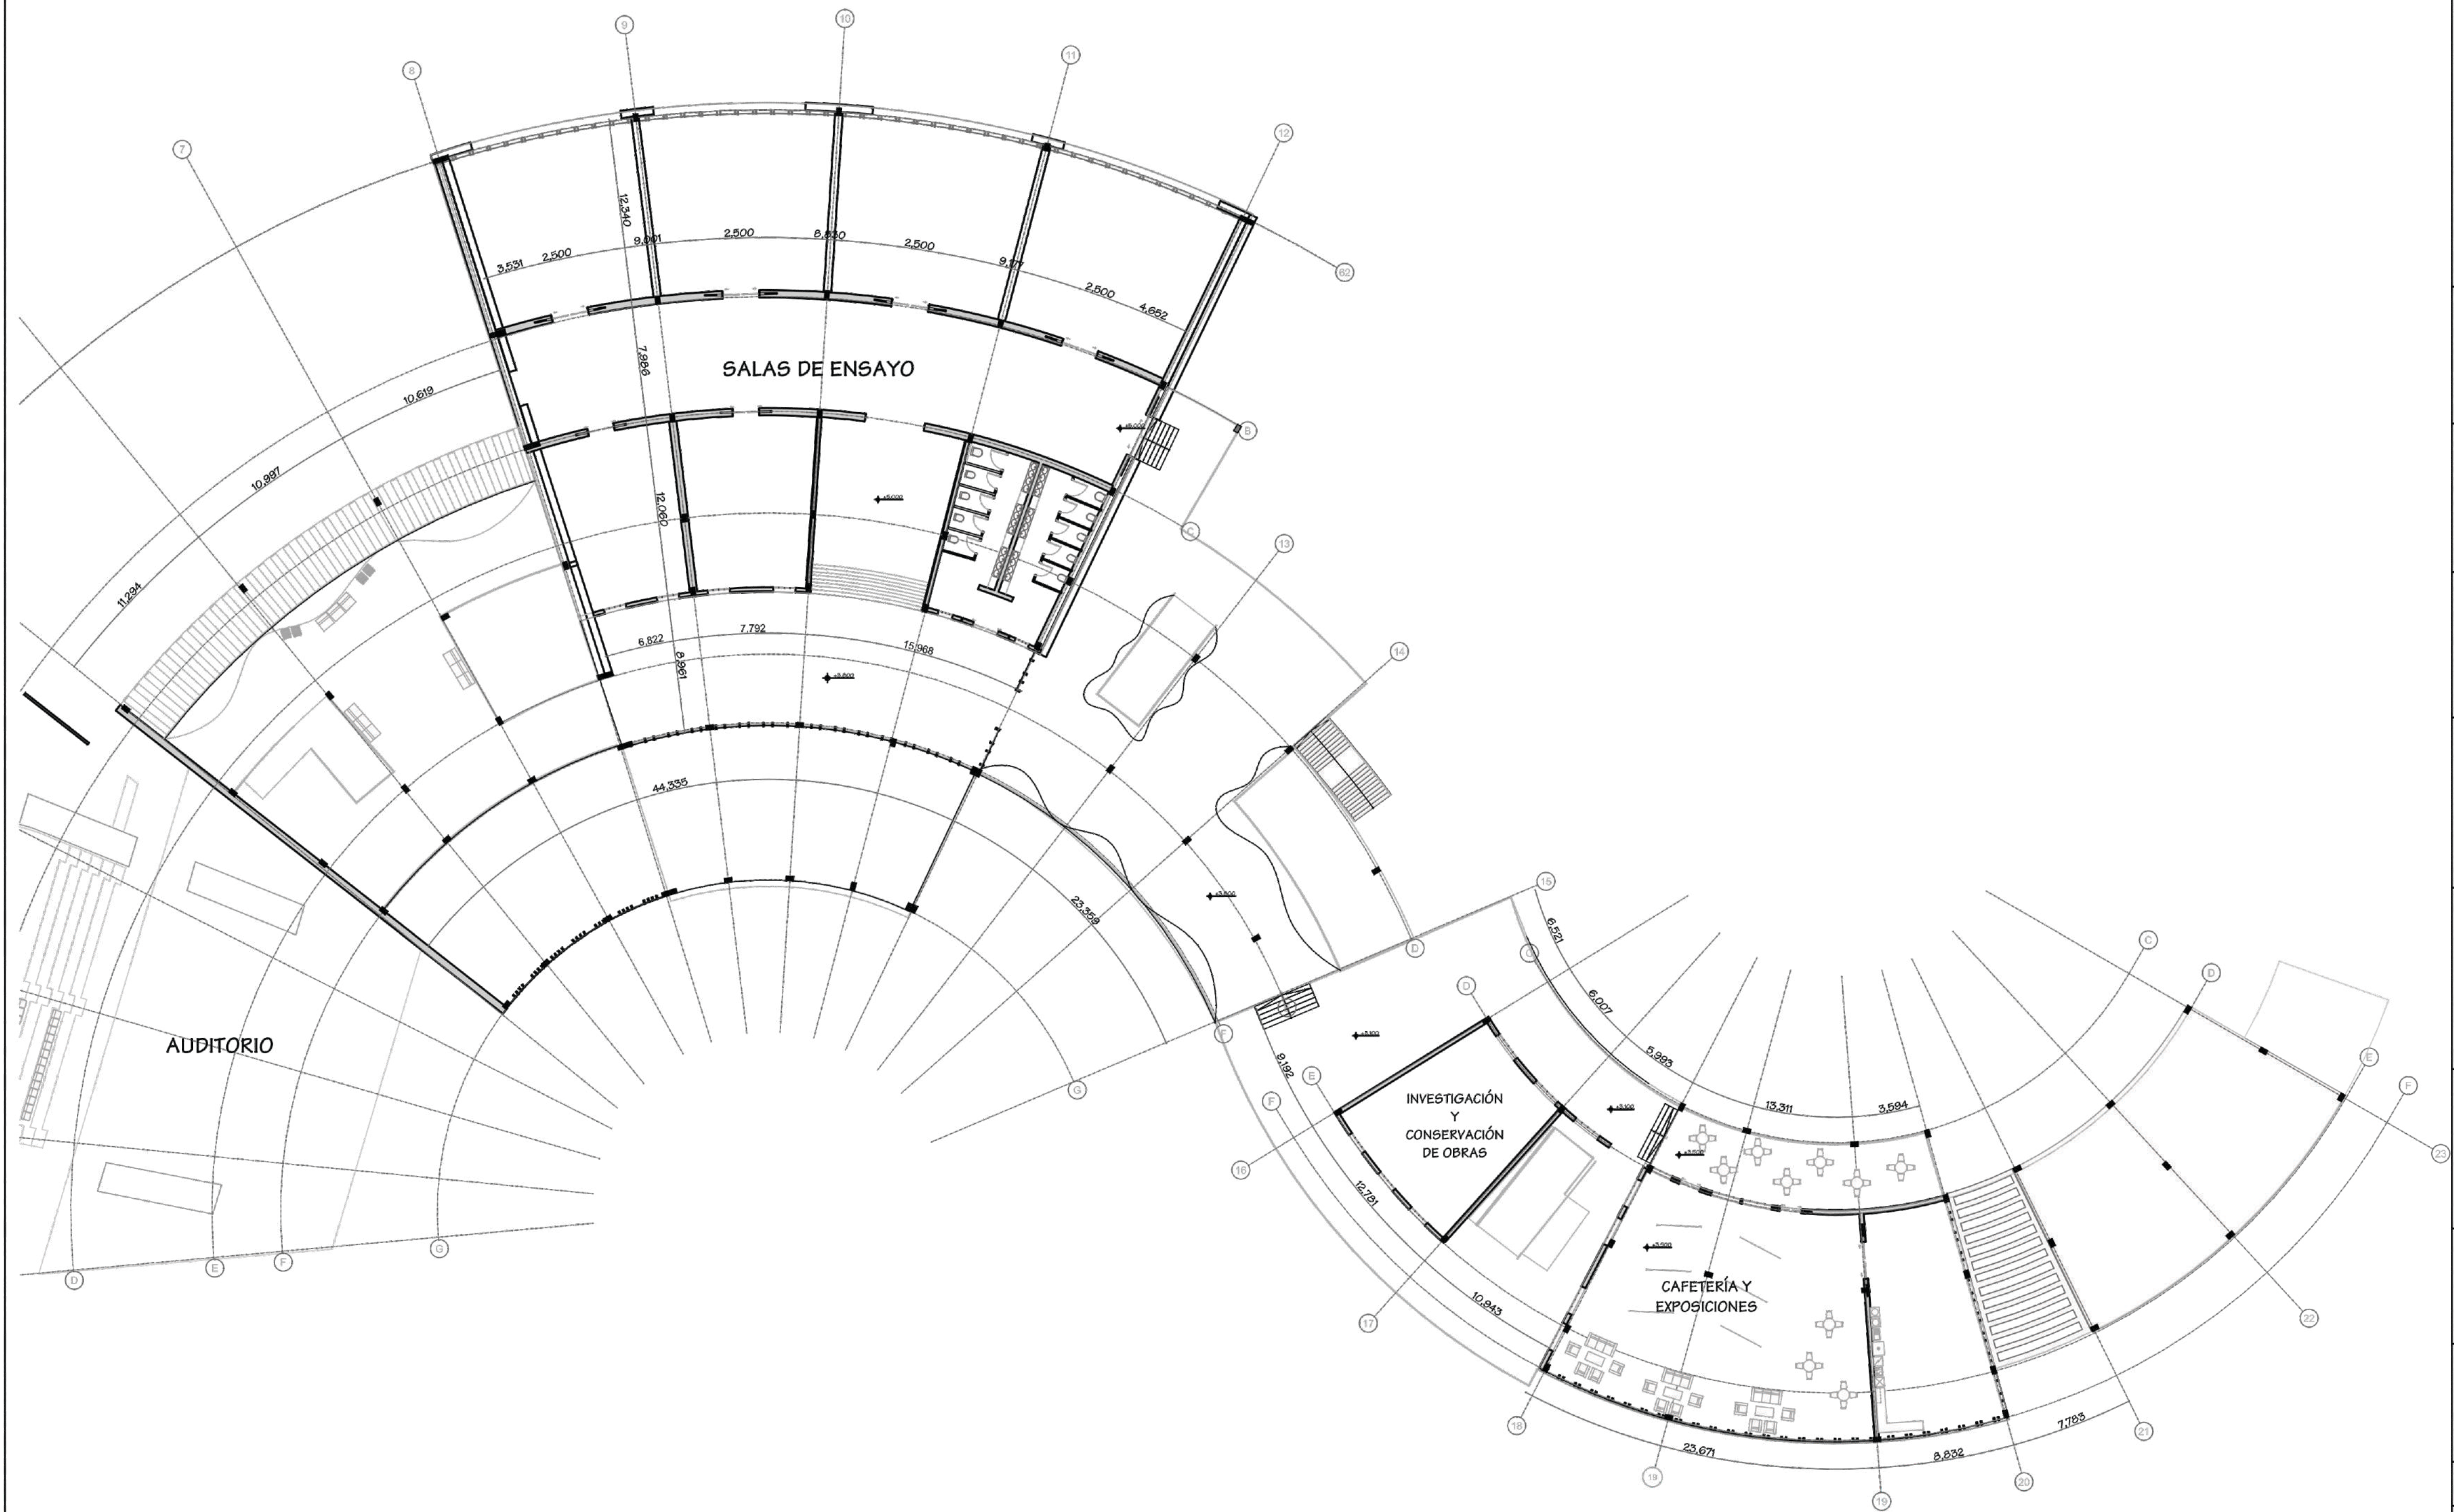



UNIVERSIDAD
La Gran Colombia

Fundada en 1951

FACULTAD DE ARQUITECTURA

PROYECTO TEMÁTICO DE GRADO

ÉNFASIS: PROYECTO
ARQUITECTÓNICO



ESTUDIANTES:
ALEJANDRA RIOS GUZMAN
ZAHIRA PEÑA RODRÍGUEZ

DIRECTOR:
ARQ. FABIÁN ENRIQUE BAEZ

CORTES ARQUITECTÓNICOS

ESCALA: 1:250

OBSERVACIONES:

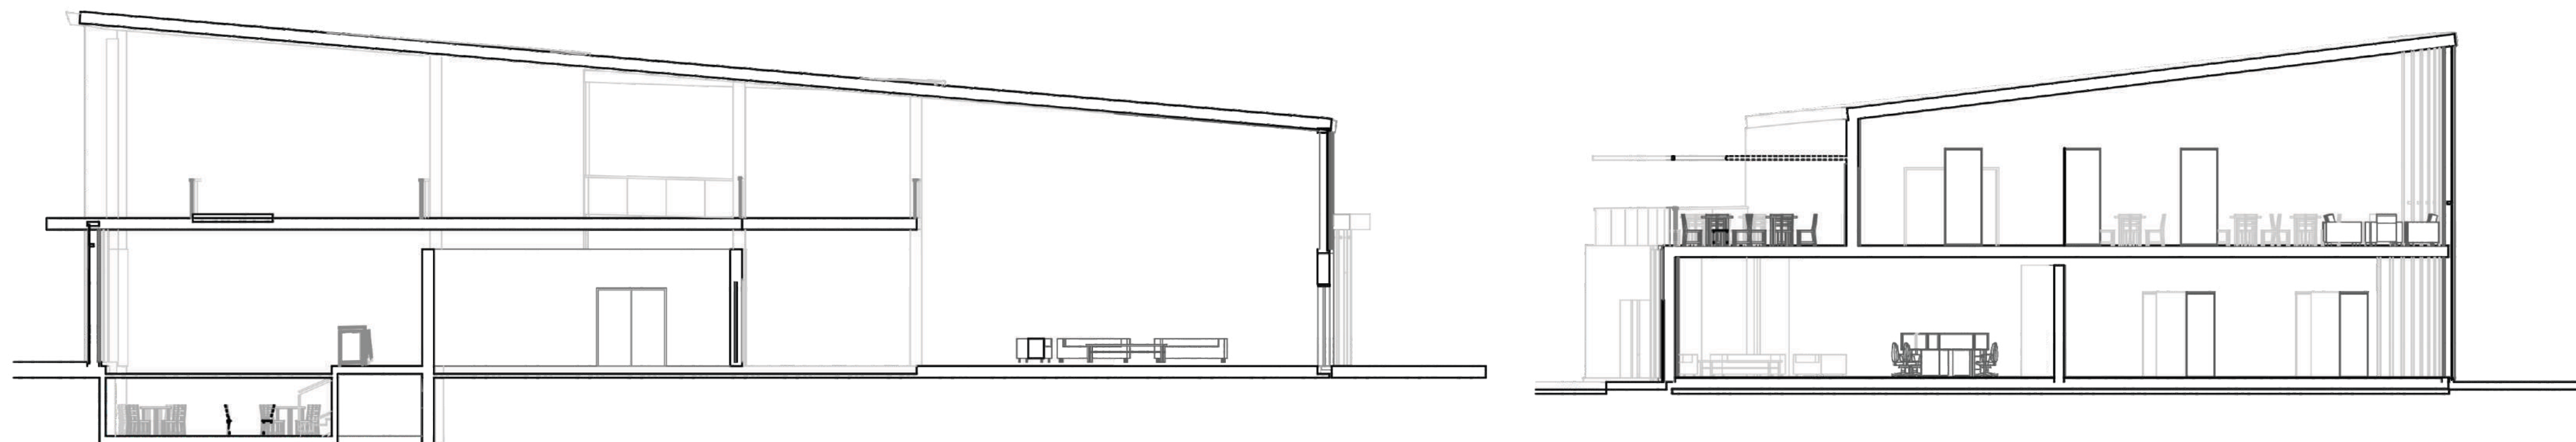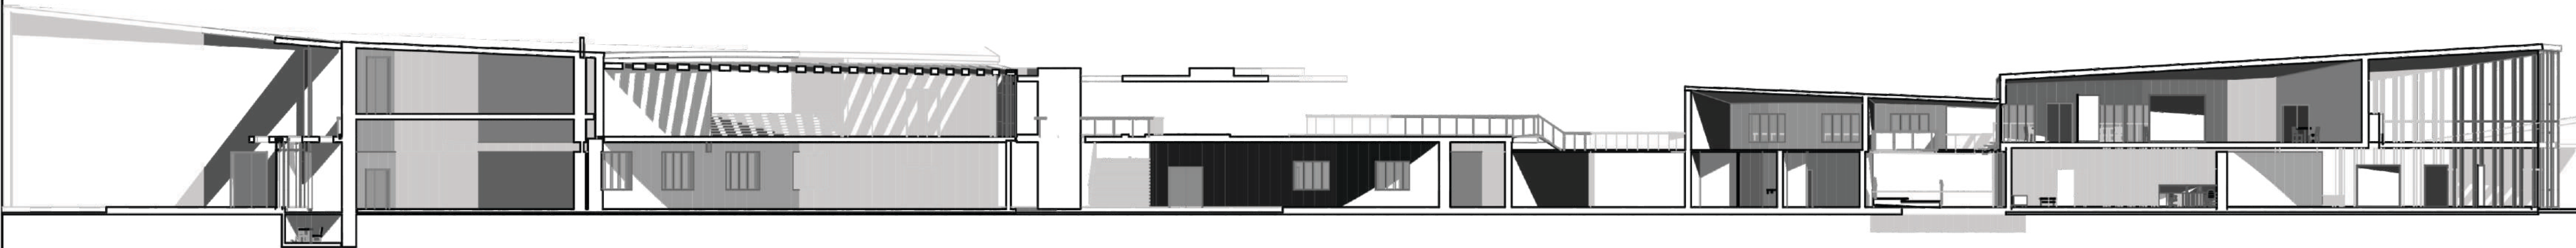



UNIVERSIDAD
La Gran Colombia
Fundada en 1951

FACULTAD DE ARQUITECTURA

PROYECTO TEMÁTICO DE GRADO

ÉNFASIS: PROYECTO
ARQUITECTÓNICO


ESTUDIANTES:
ALEJANDRA RIOS GUZMAN
ZAHIRA PEÑA RODRÍGUEZ

DIRECTOR:
ARQ. FABIÁN ENRIQUE BAEZ

PLANTA DE
CIMENTACIÓN

ESCALA: 1:250

OBSERVACIONES:

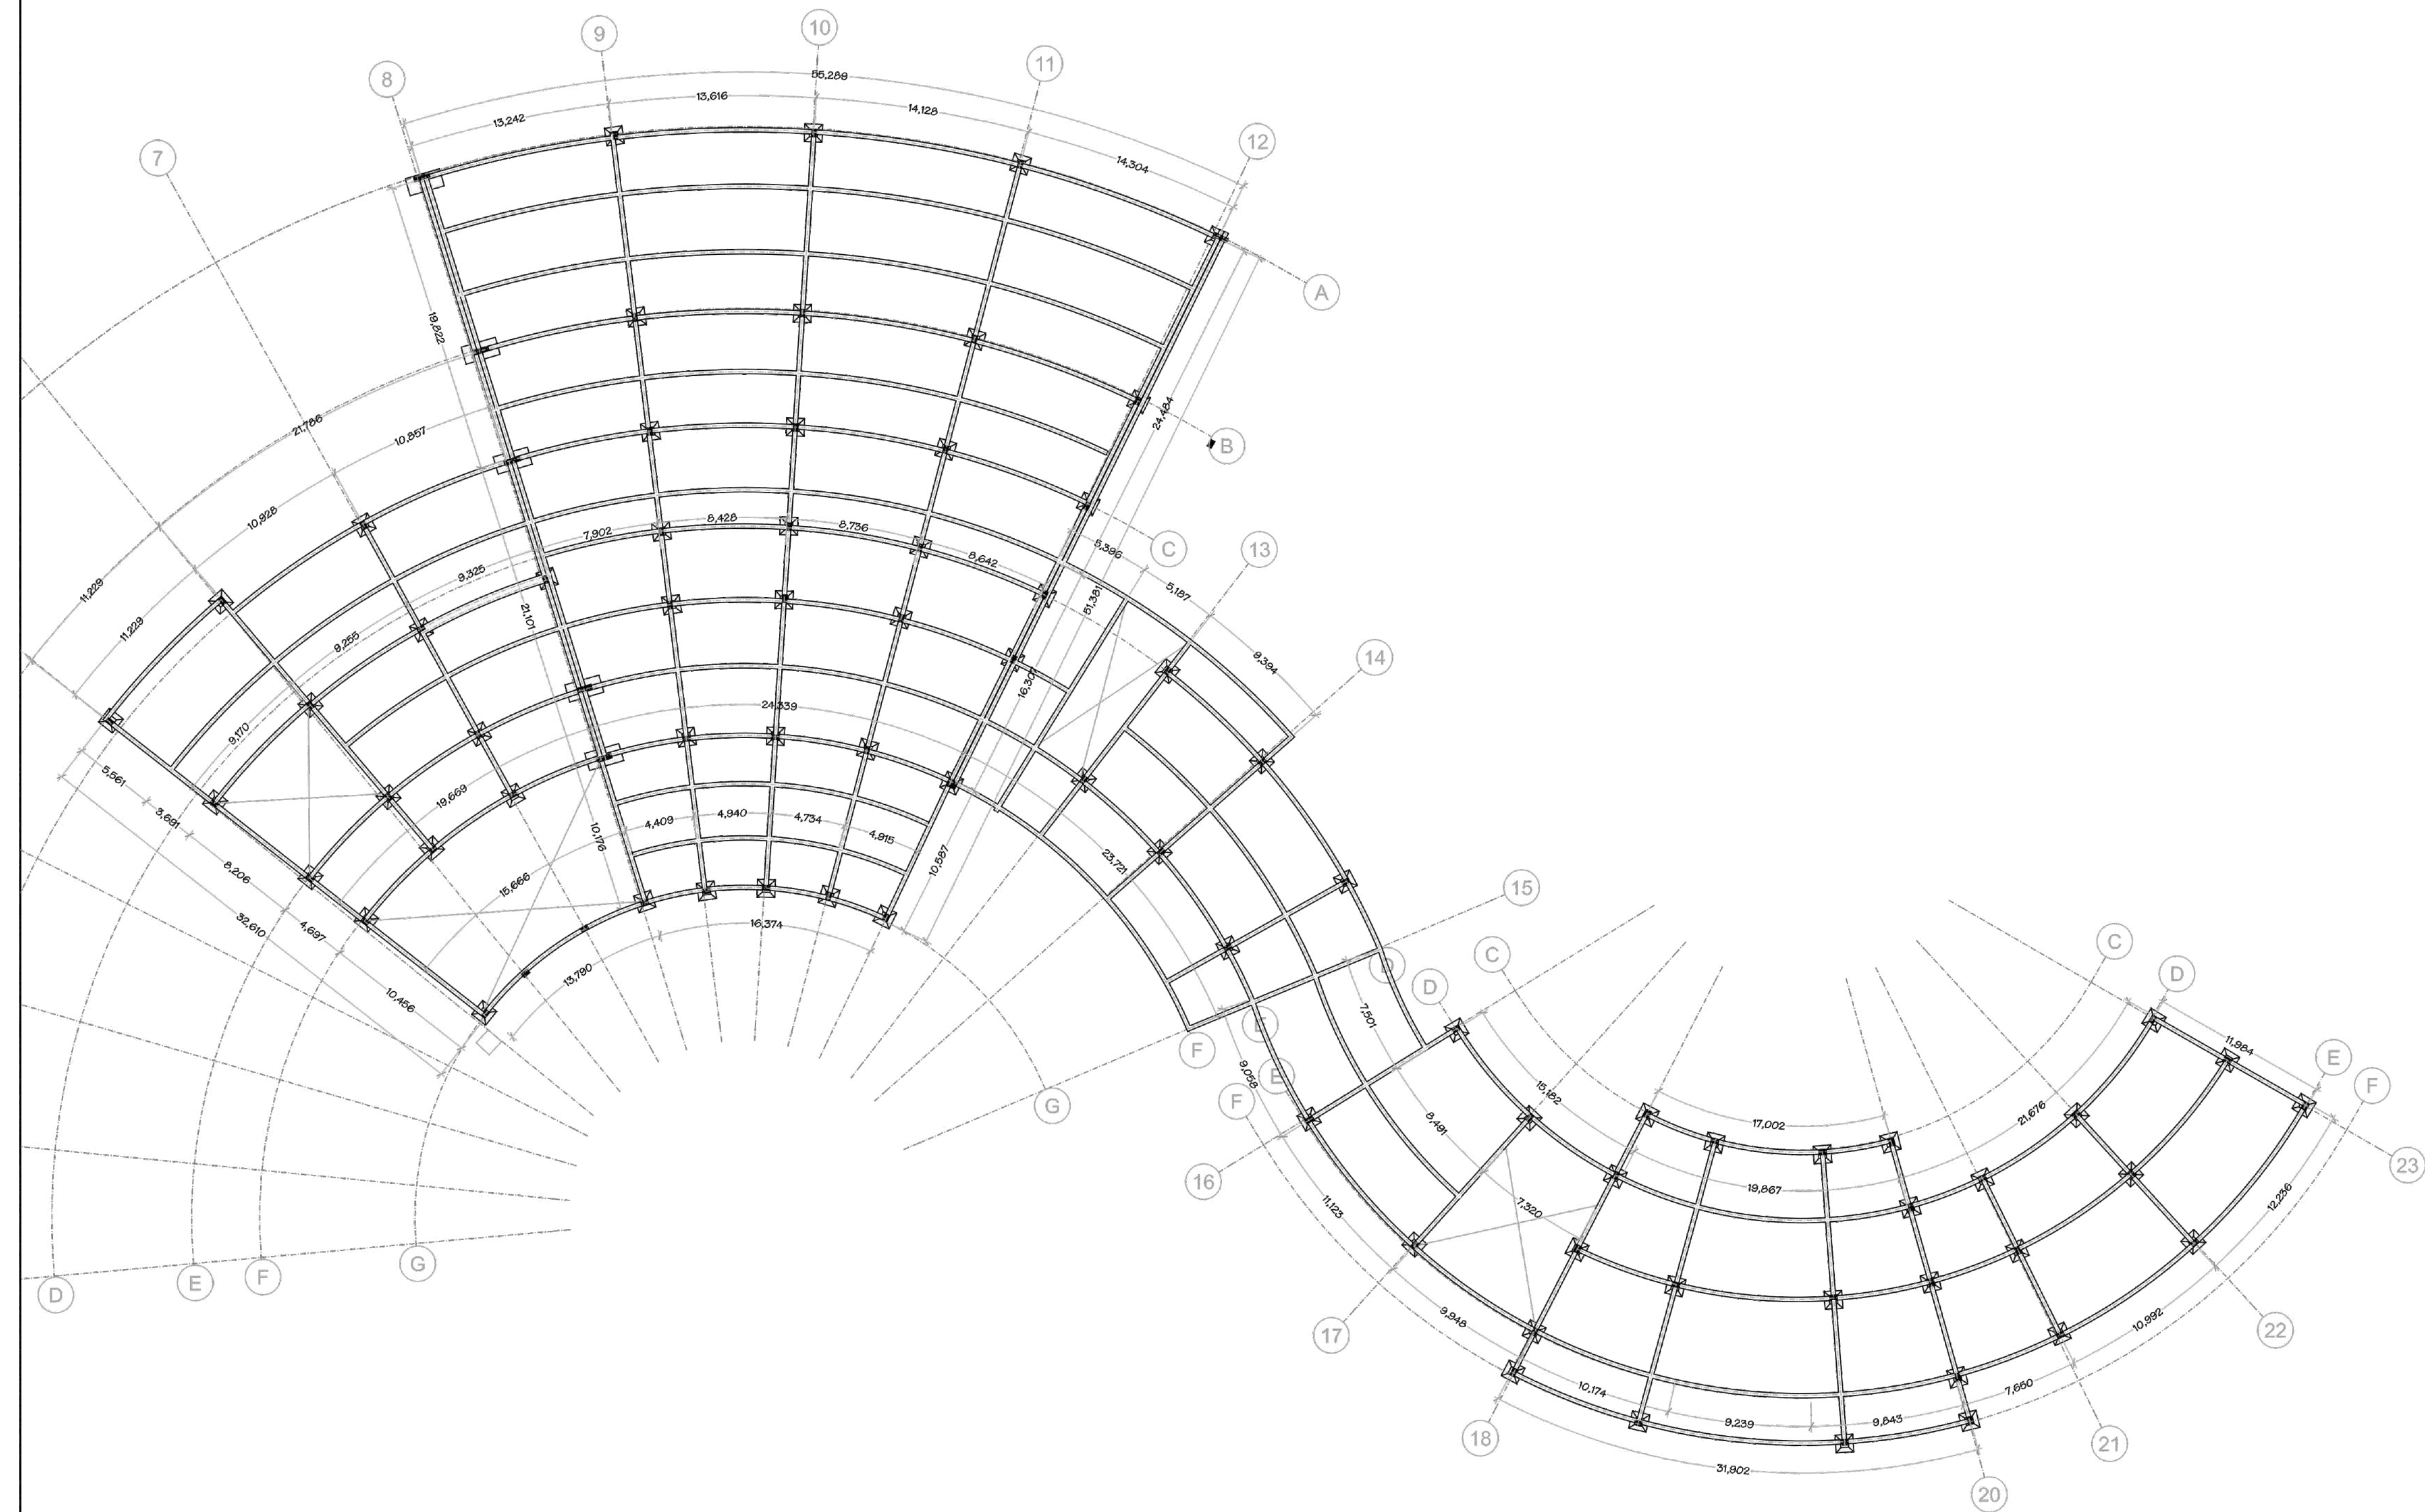



OBSERVACIONES:





UNIVERSIDAD
La Gran Colombia
Fundada en 1951

FACULTAD DE ARQUITECTURA

PROYECTO TEMÁTICO DE GRADO

ÉNFASIS: PROYECTO
ARQUITECTÓNICO


ESTUDIANTES:
ALEJANDRA RIOS GUZMAN
ZAHIRA PEÑA RODRÍGUEZ

DIRECTOR:
ARQ. FABIÁN ENRIQUE BAEZ


DETALLES CONSTRUCTIVOS

ESCALA: 1:250


OBSERVACIONES:

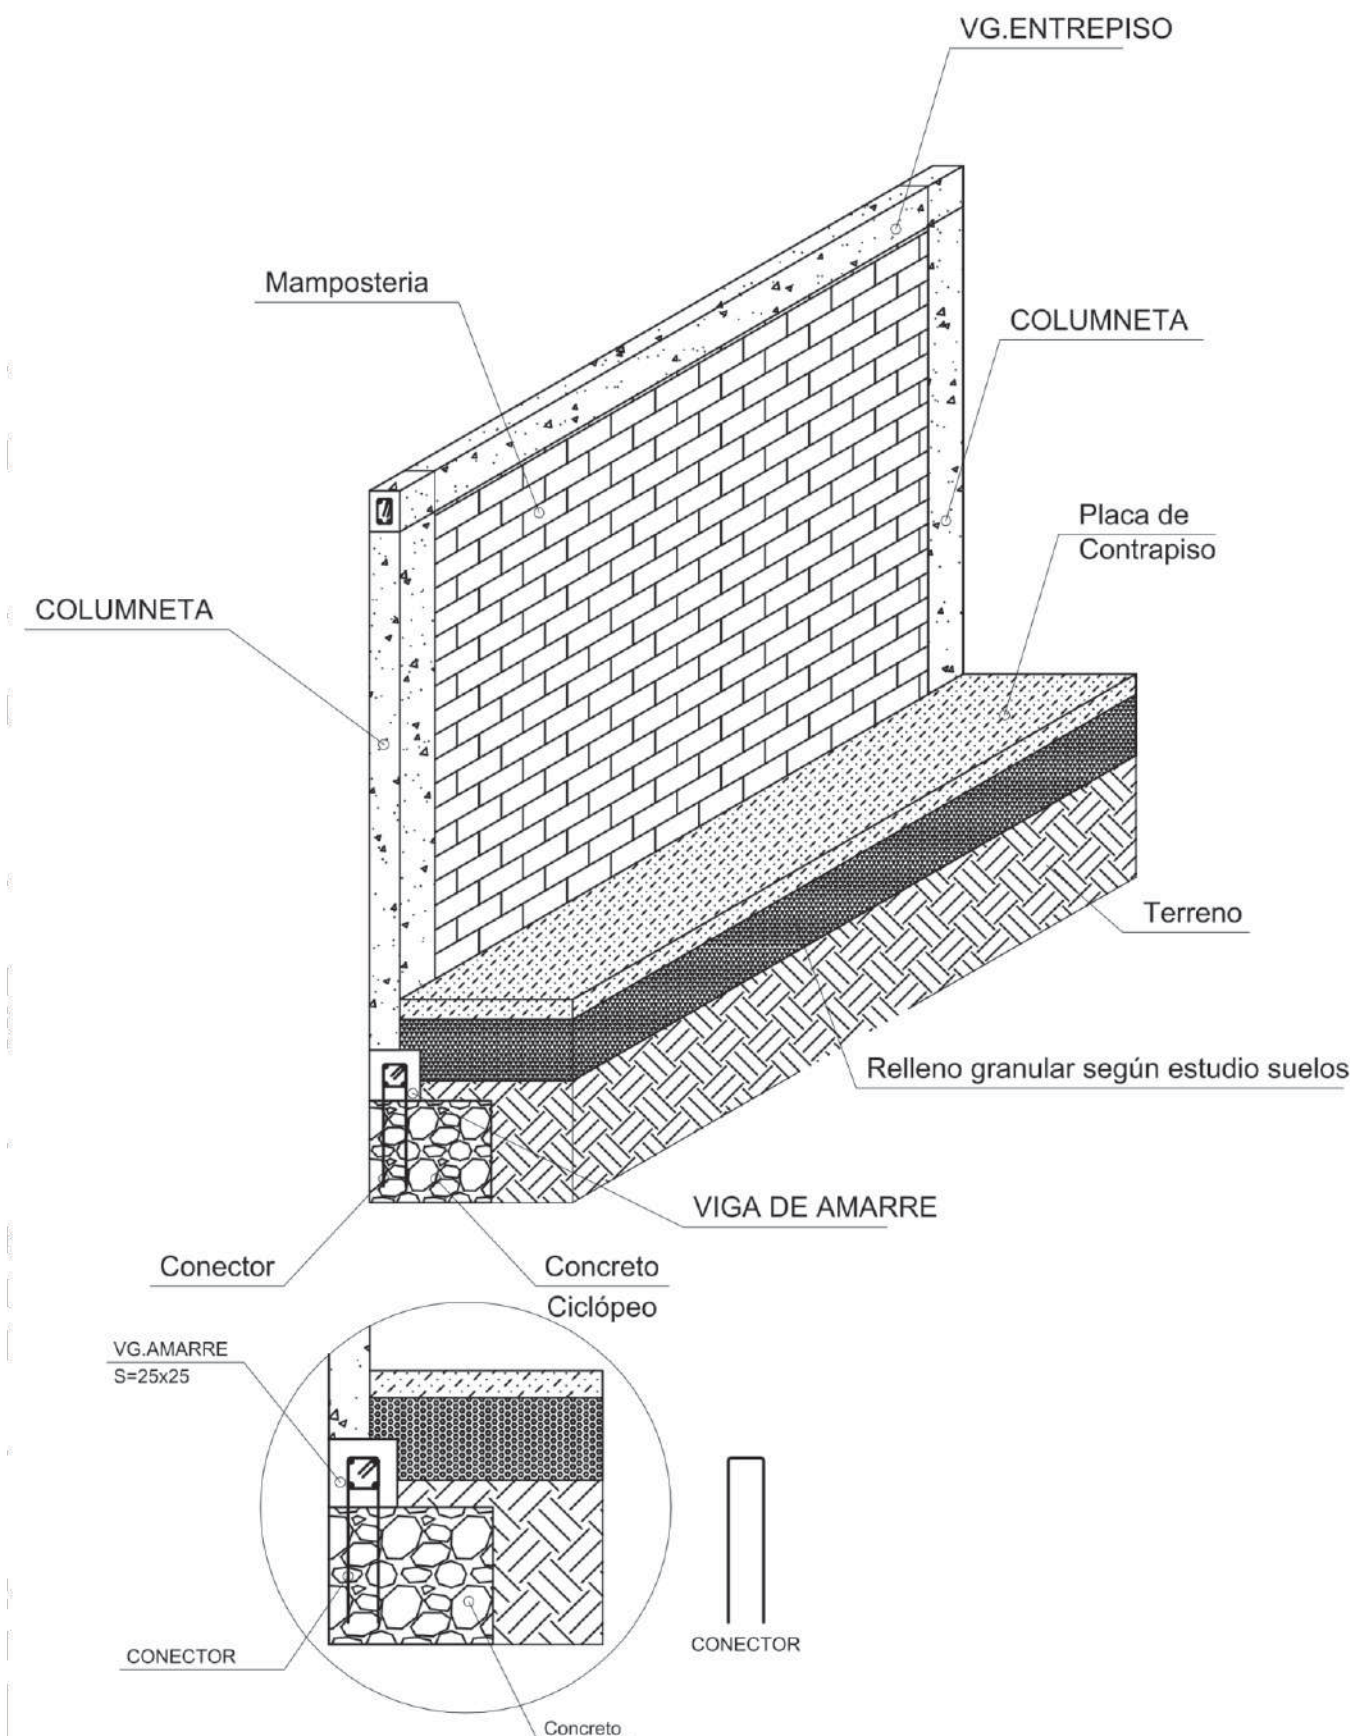


A DETALLE DE MURO CON CONECTOR EN CIMENTACIÓN

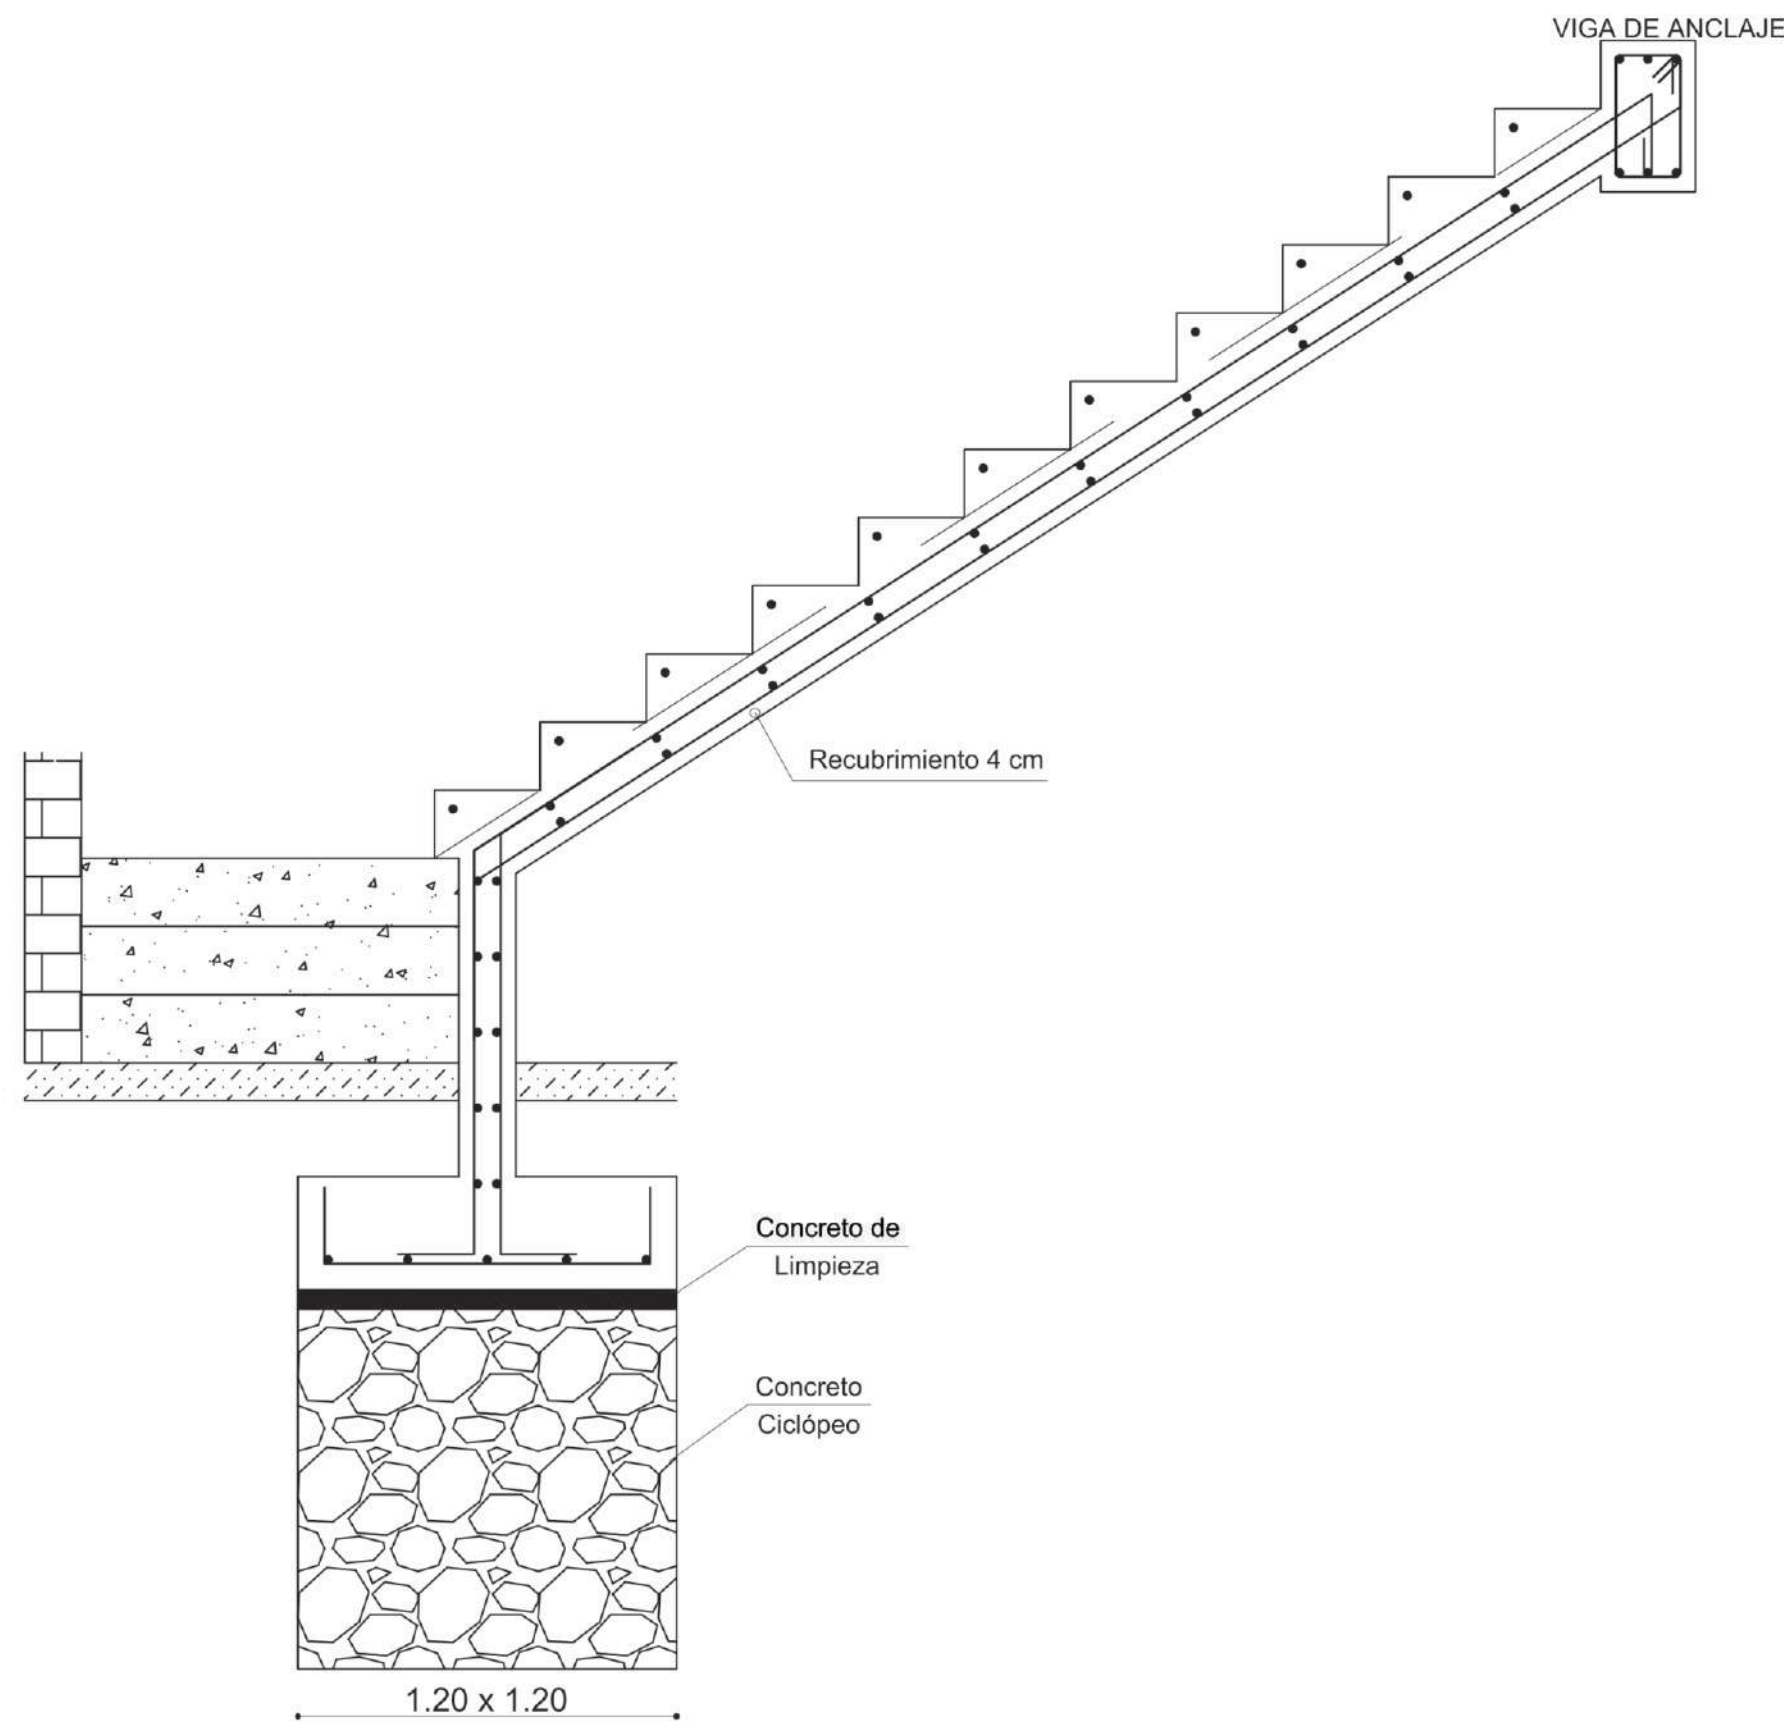


A DETALLE ESTRUCTURA DE ESCALERAS

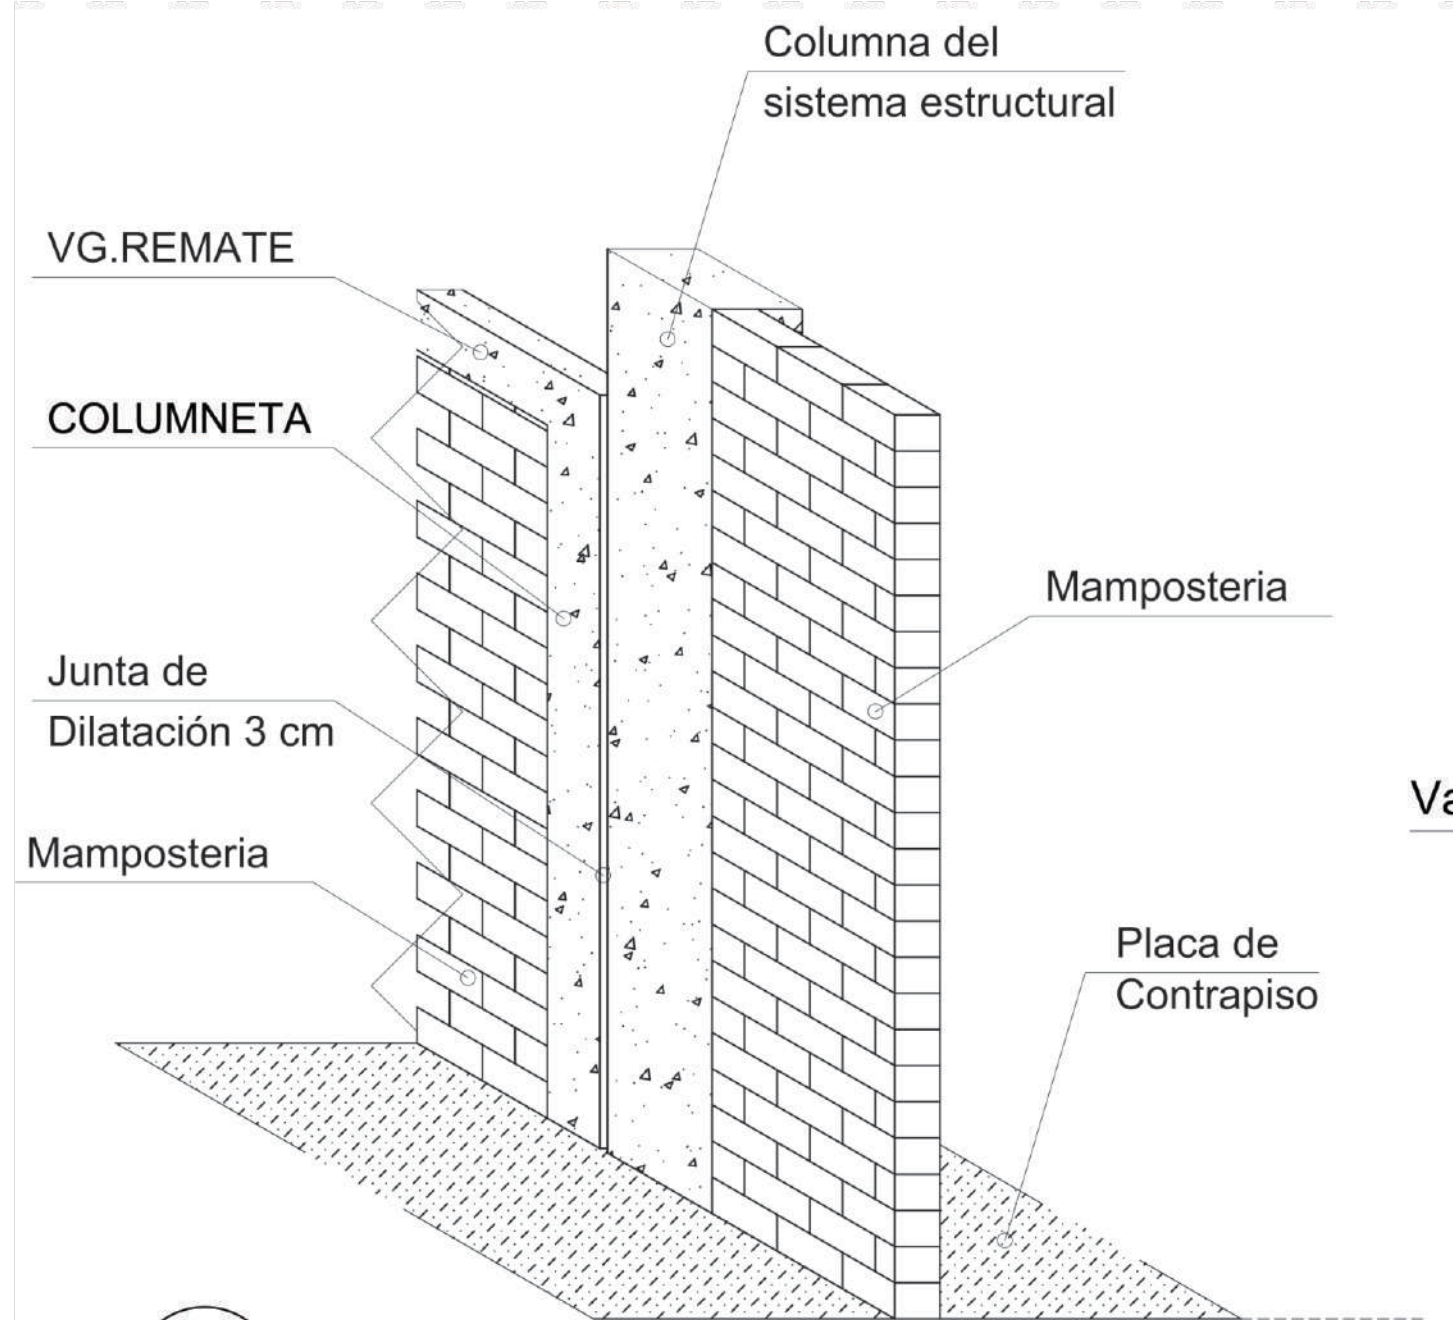

A DETALLE JUNTA DE CONSTRUCCIÓN

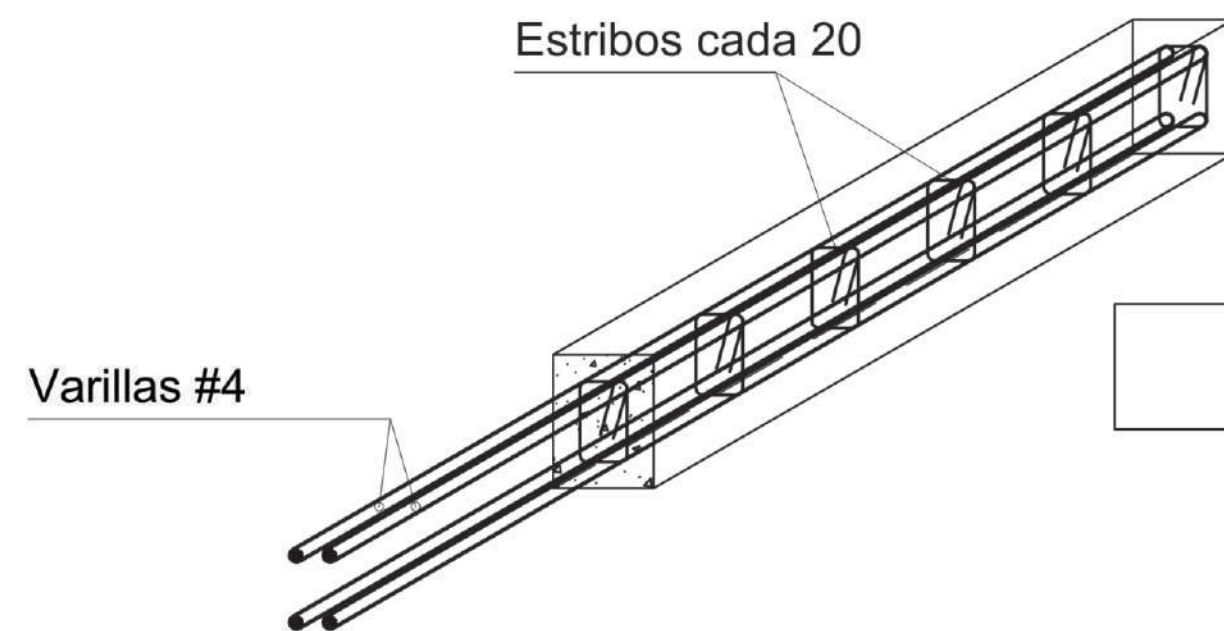


A DETALLE VIGA DE AMARRE

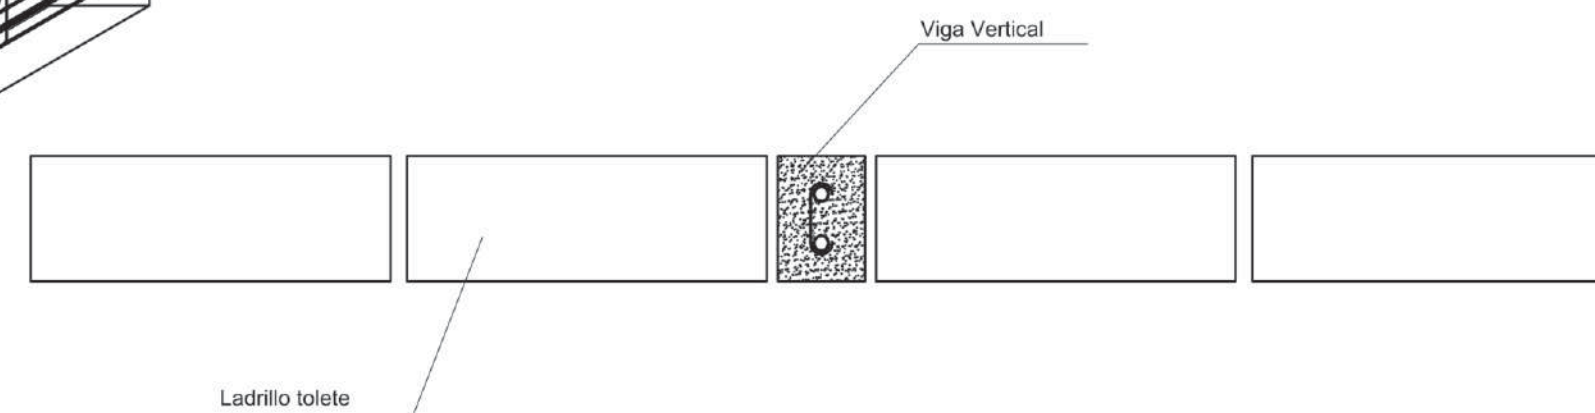

A DETALLE VIGA EN CORTE




OBSERVACIONES:

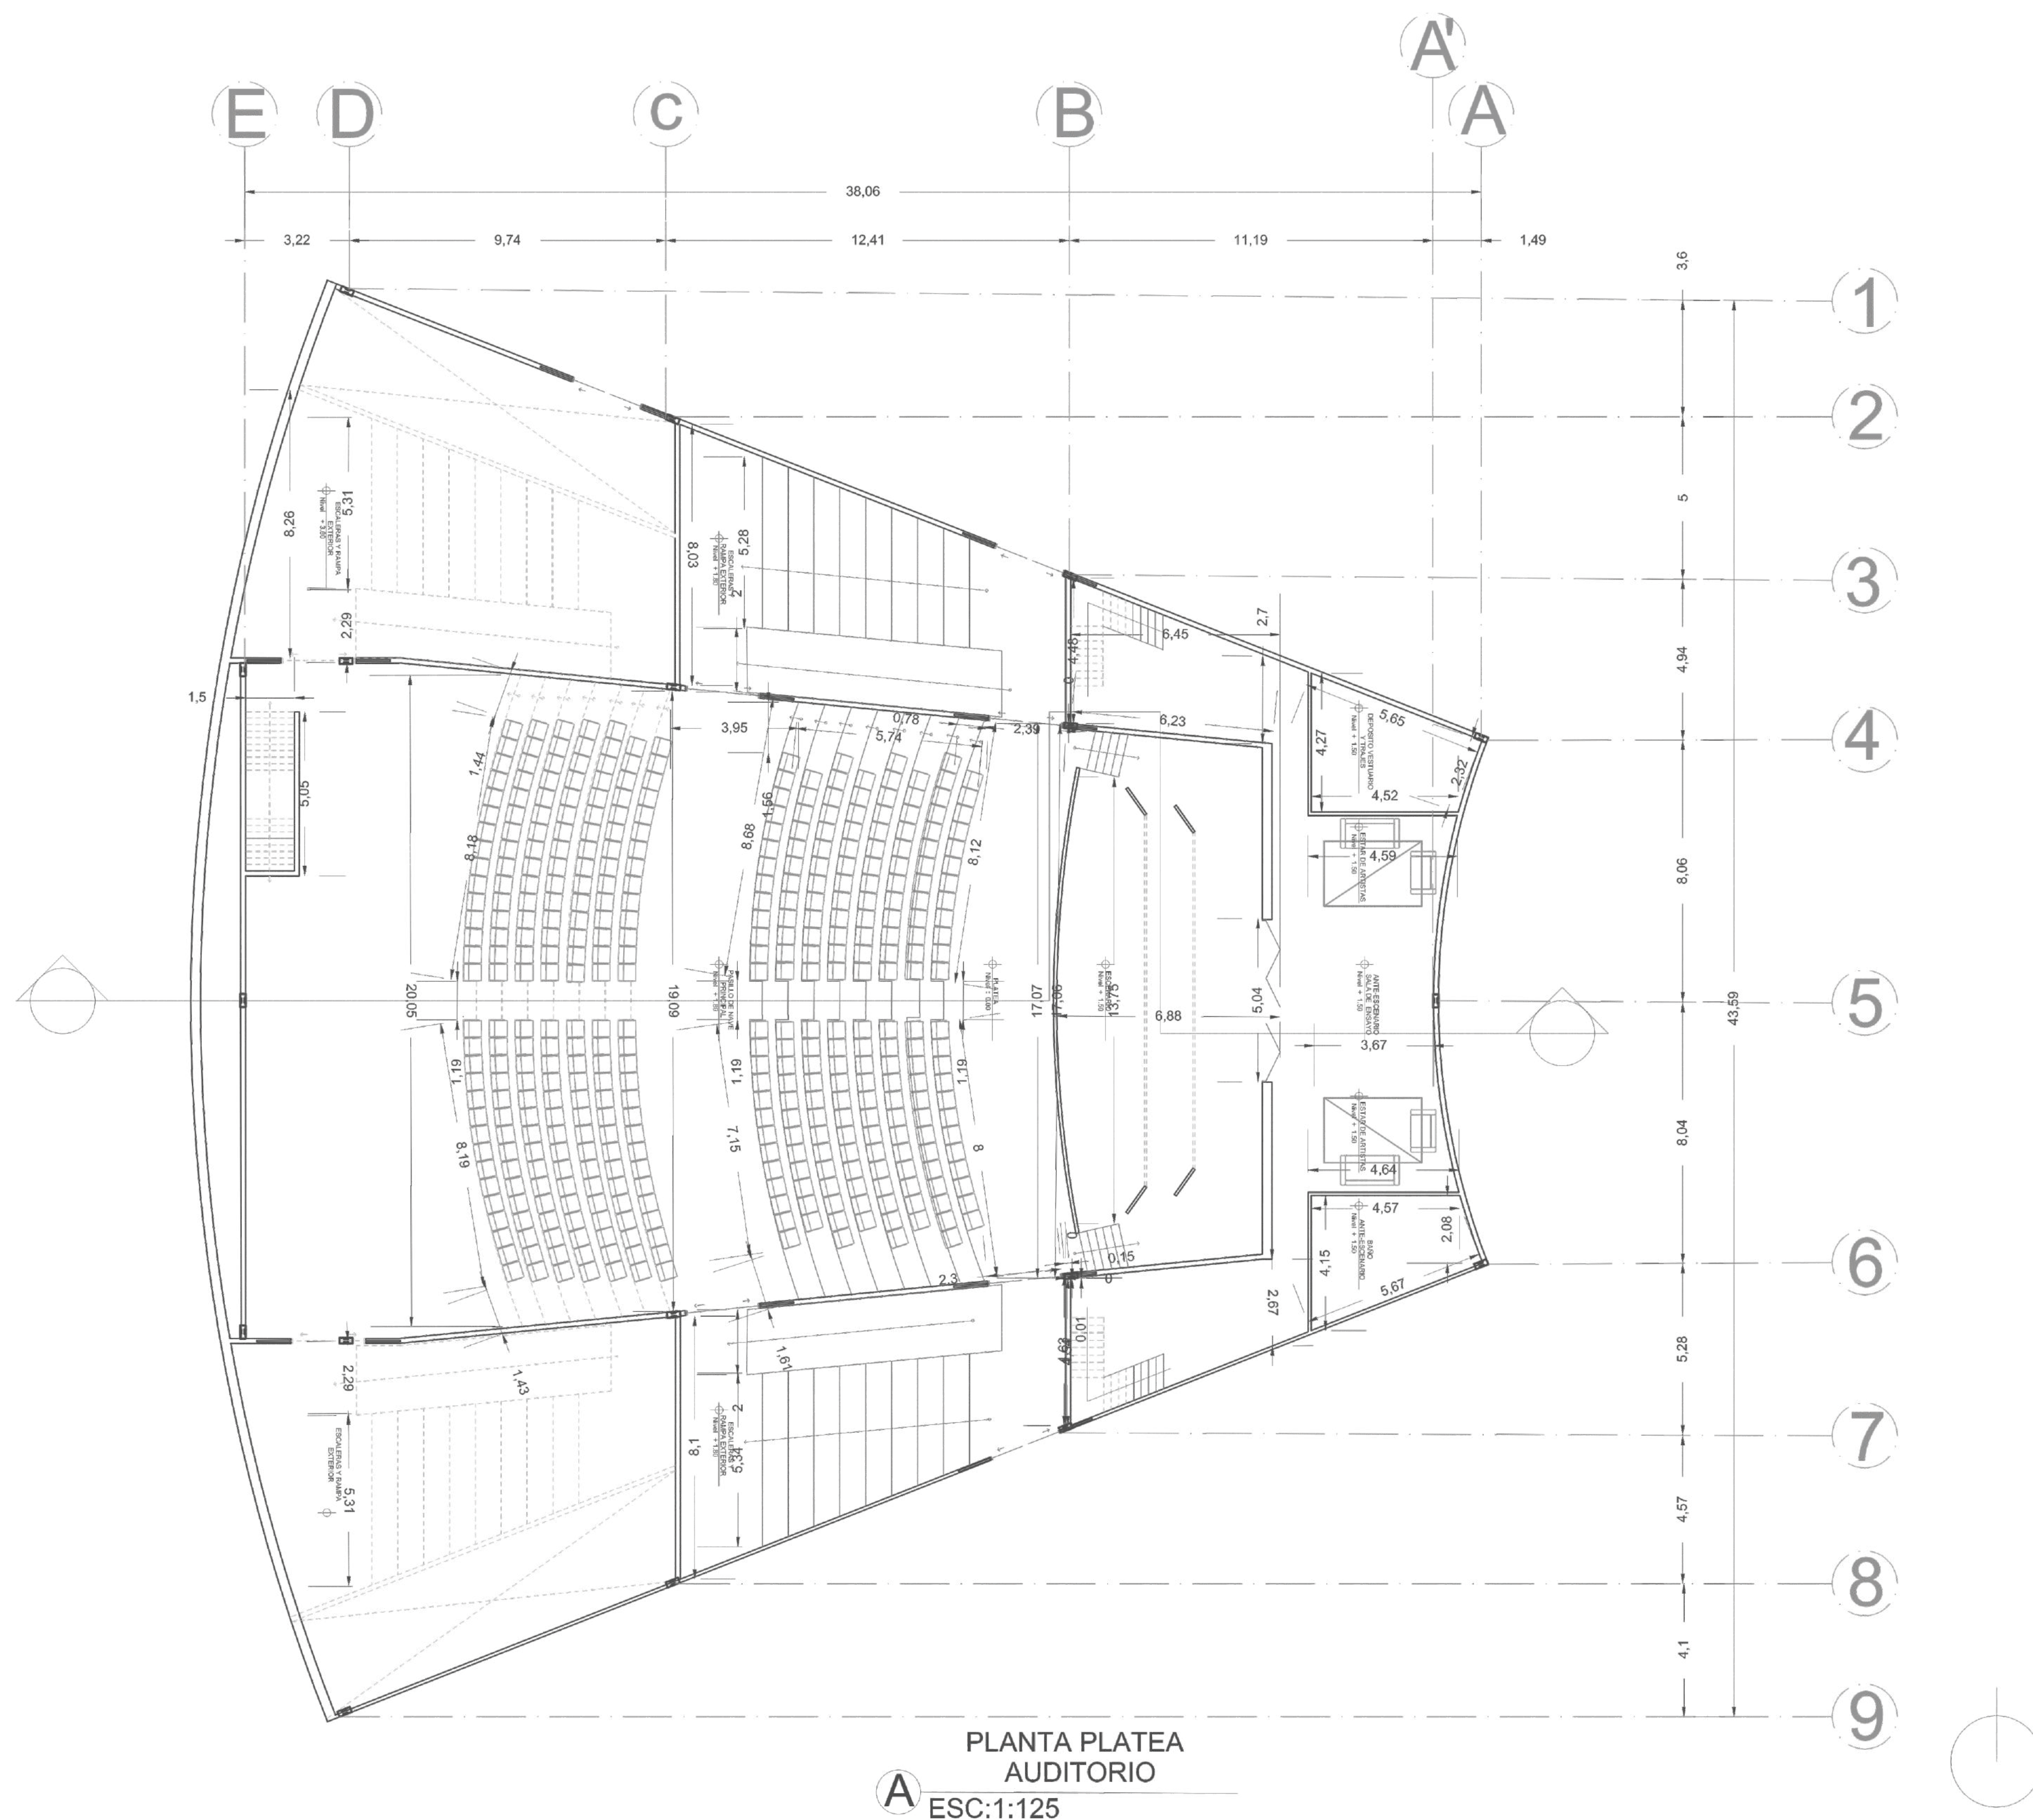





OBSERVACIONES:

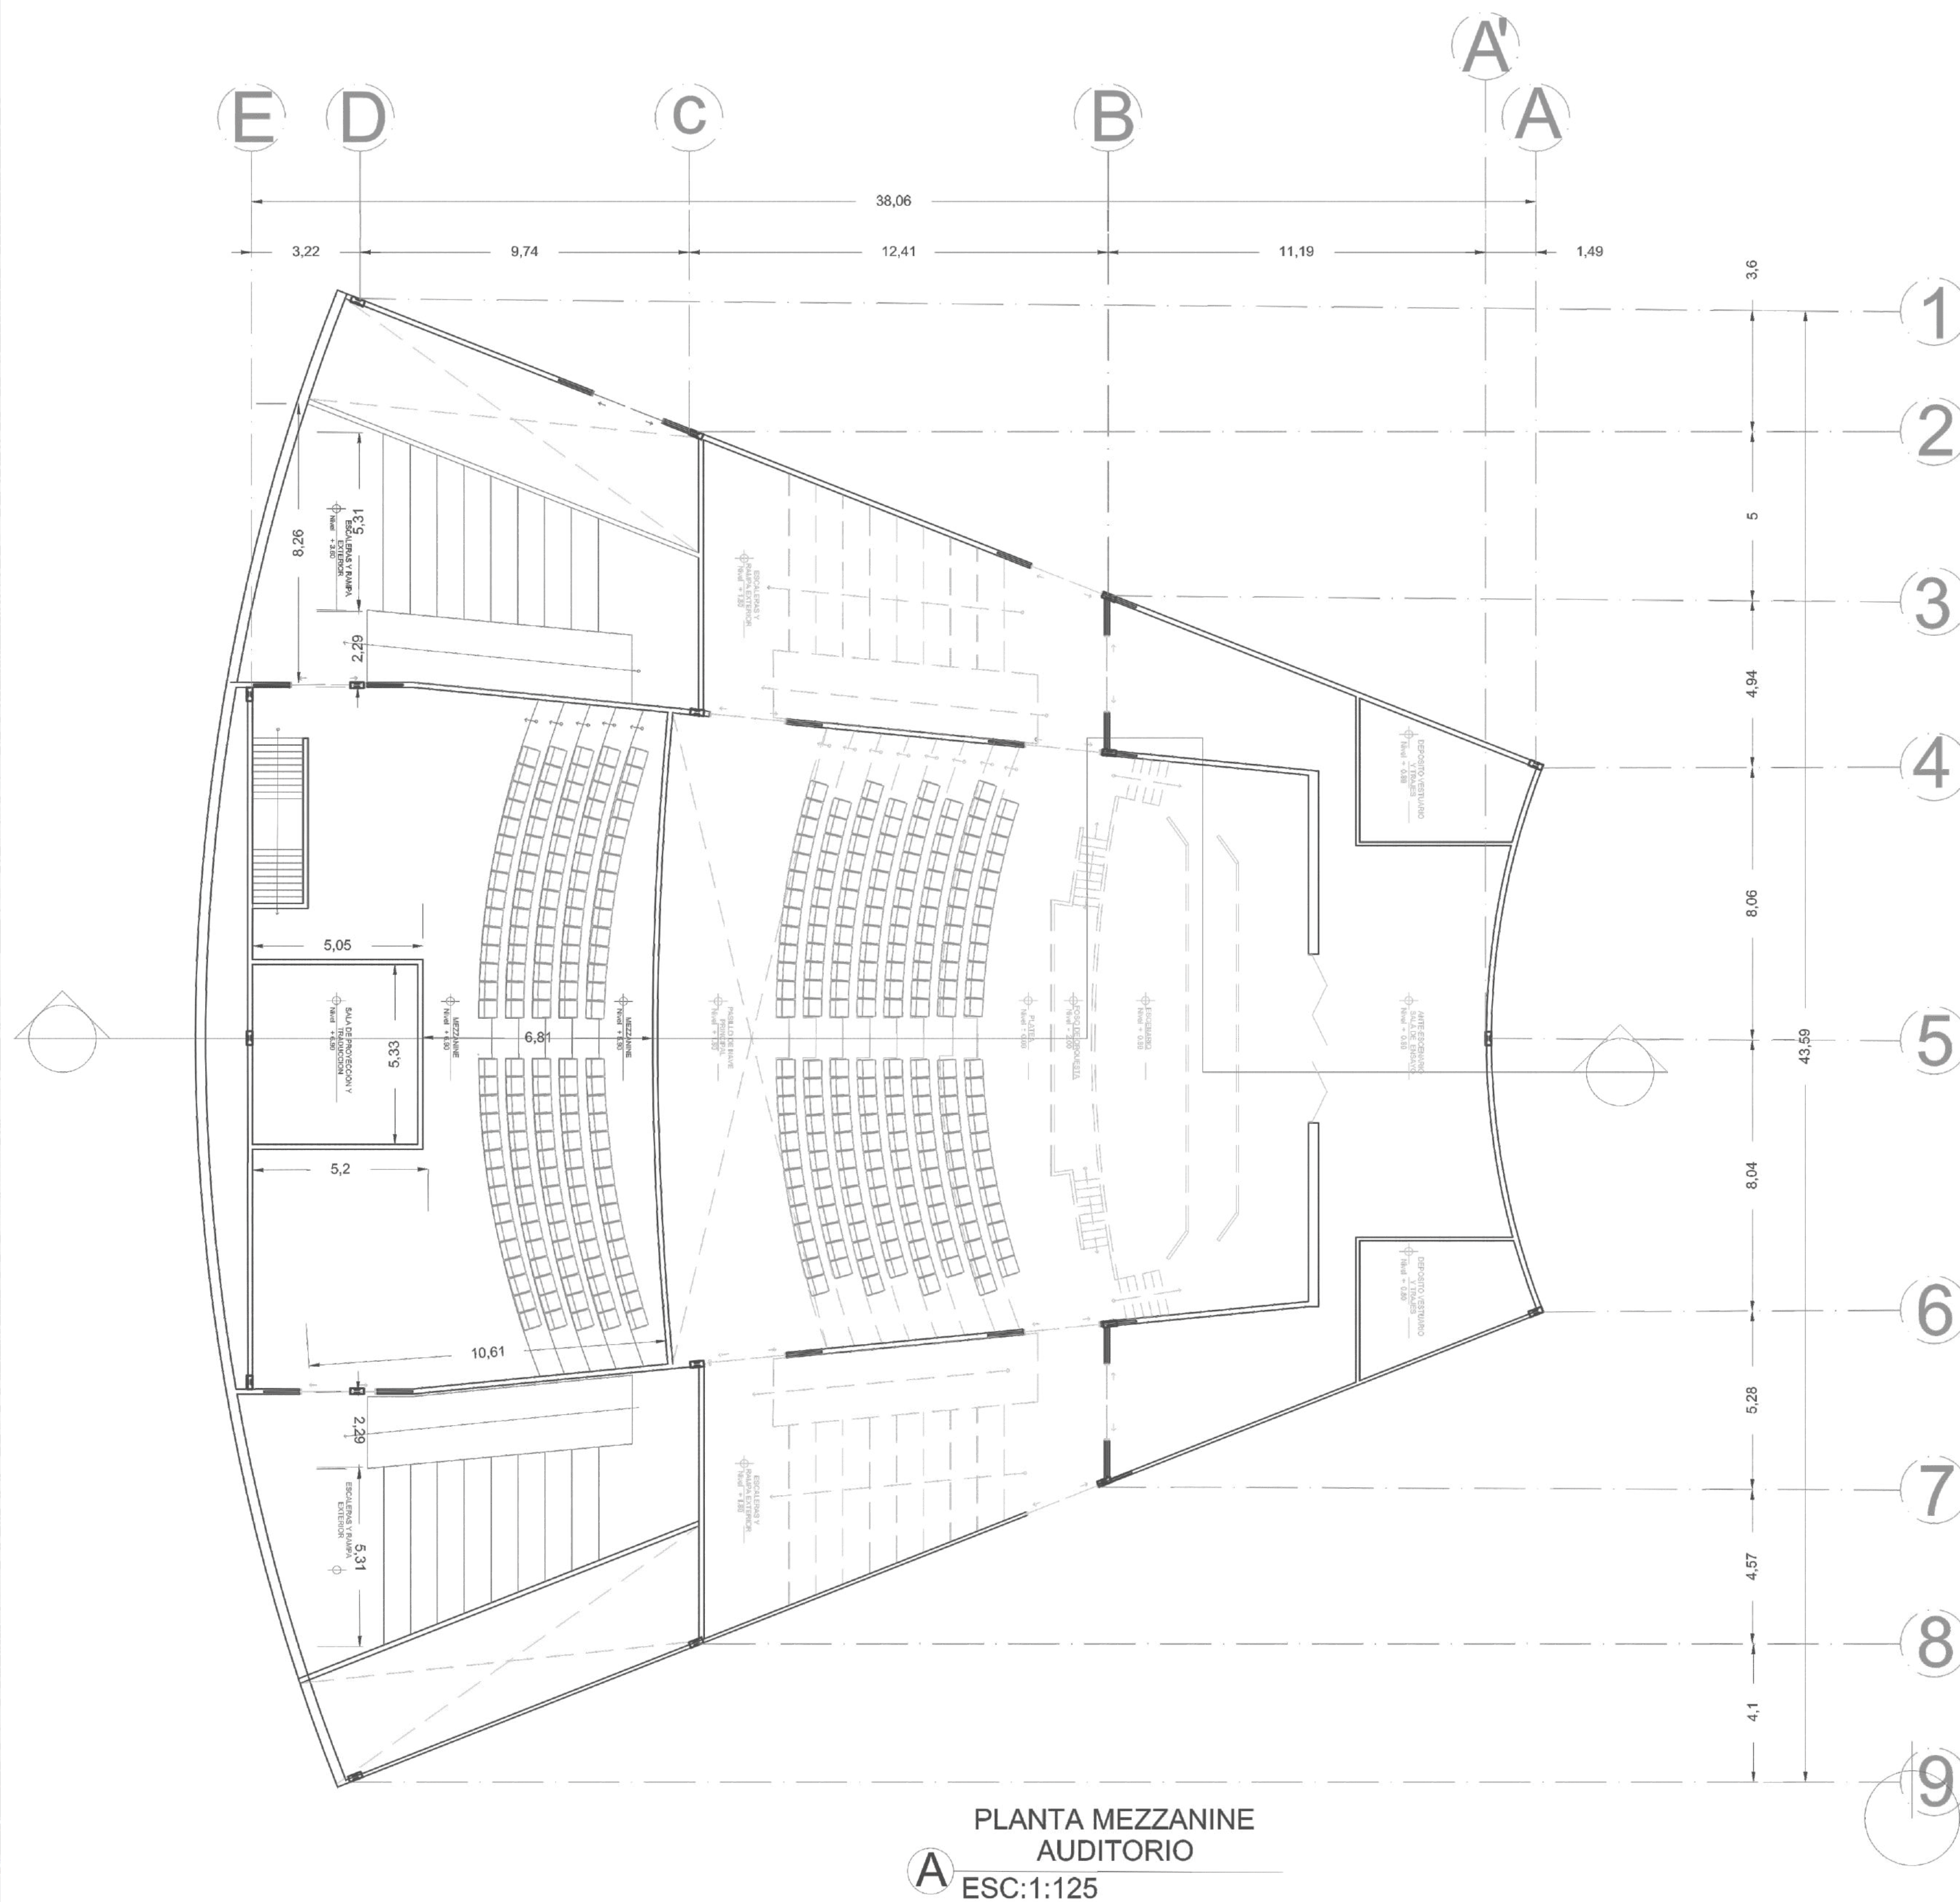



OBSERVACIONES:

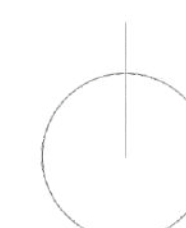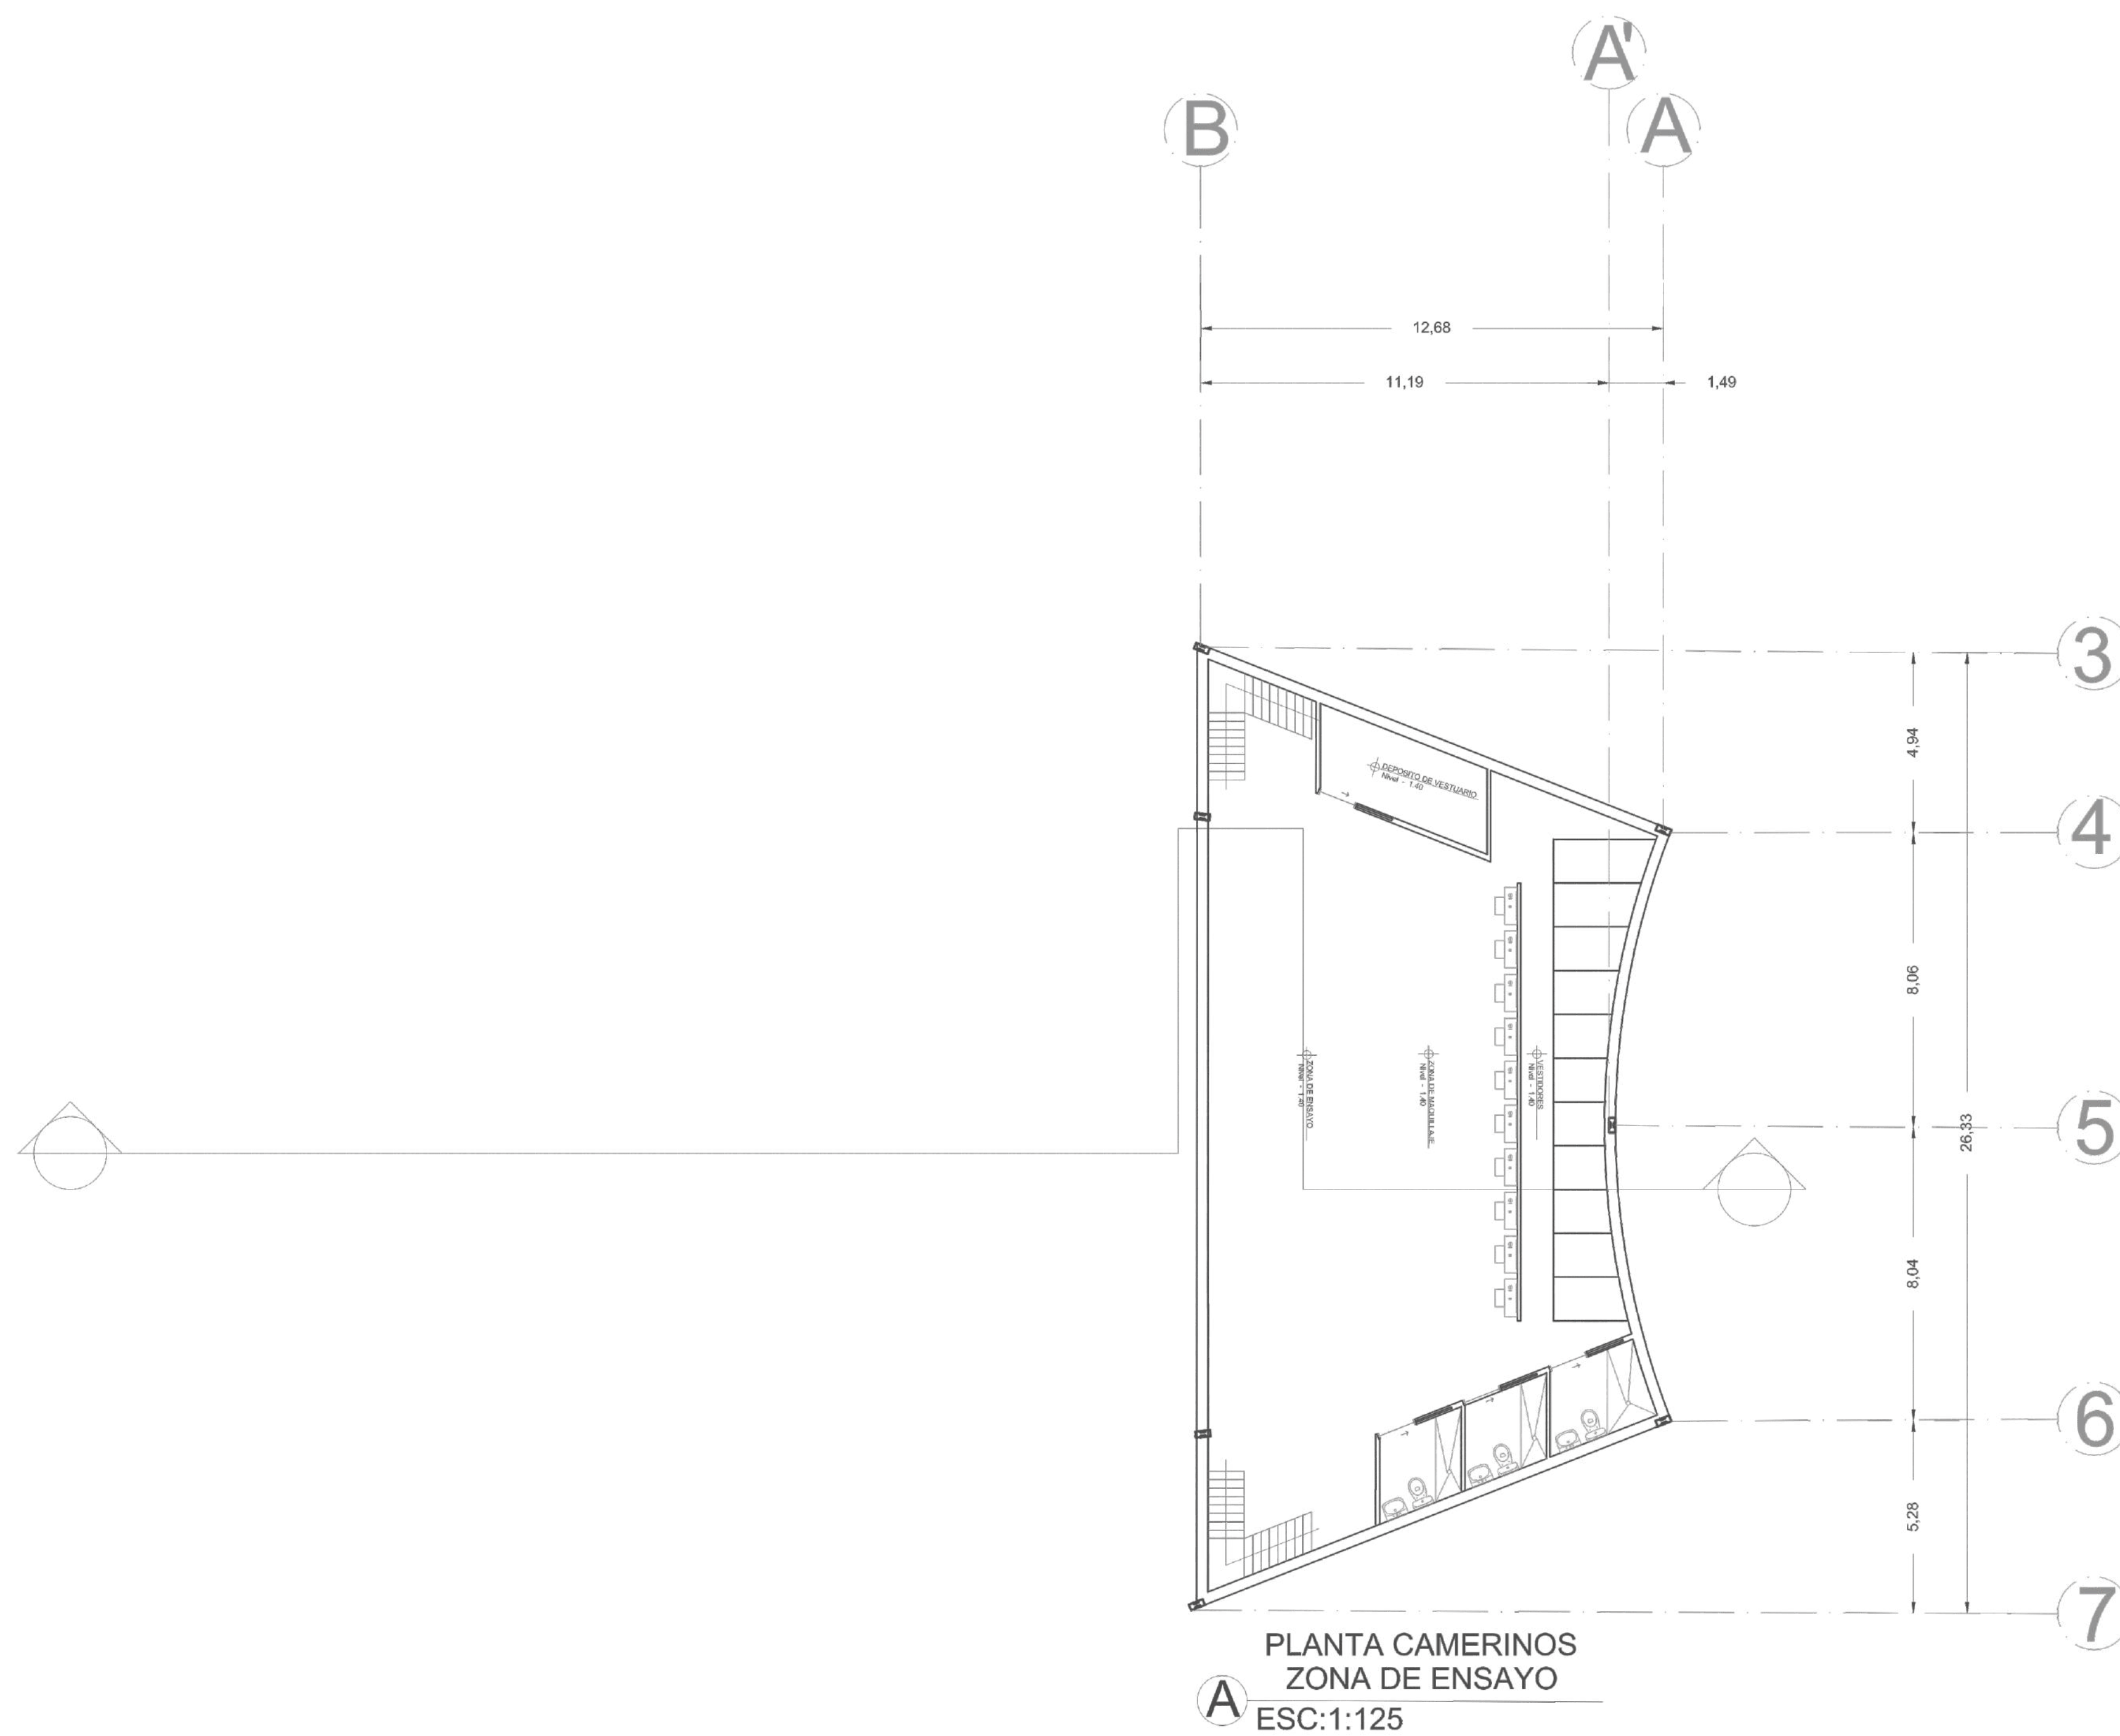



UNIVERSIDAD
La Gran Colombia
Fundada en 1951

FACULTAD DE ARQUITECTURA

PROYECTO TEMÁTICO DE GRADO

ÉNFASIS: PROYECTO
ARQUITECTÓNICO


ESTUDIANTES:
ALEJANDRA RIOS GUZMAN
ZAHIRA PEÑA RODRÍGUEZ

DIRECTOR:
ARQ. FABIÁN ENRIQUE BAEZ

CONTENIDO:
CORTE LONGITUDINAL

ESCALA: INDICADA EN EL PLANO

OBSERVACIONES:

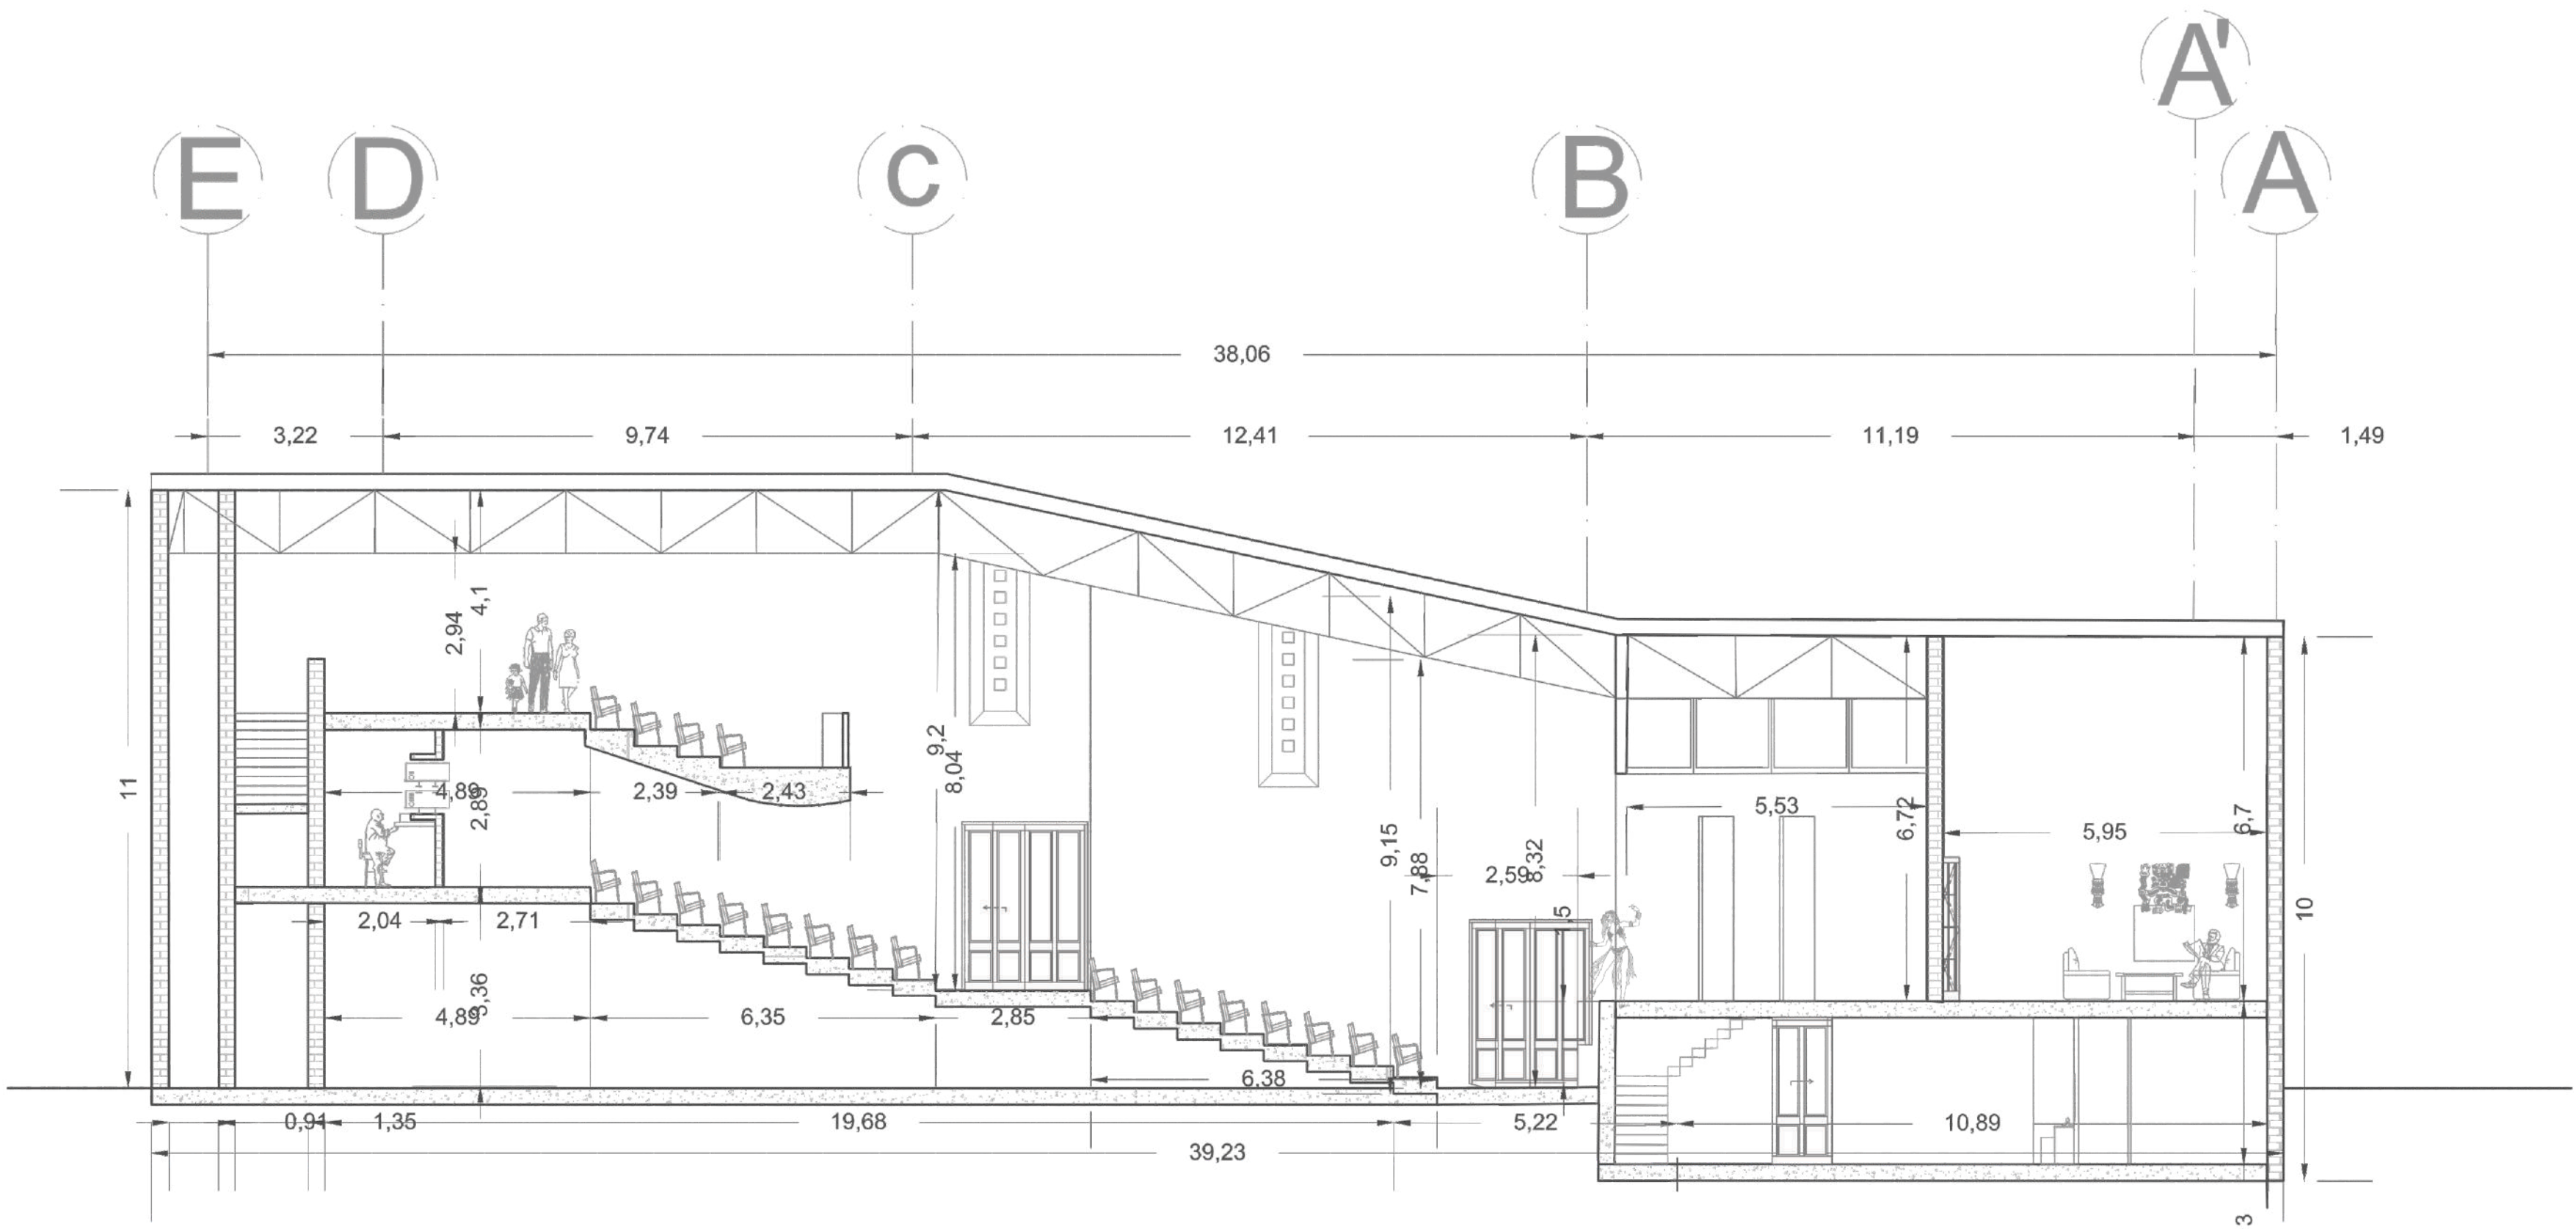

A CORTE LONGITUDINAL
ESC:1:100



UNIVERSIDAD
La Gran Colombia
Fundada en 1951

FACULTAD DE ARQUITECTURA

PROYECTO TEMÁTICO DE GRADO

ÉNFASIS: PROYECTO
ARQUITECTÓNICO


ESTUDIANTES:
ALEJANDRA RIOS GUZMAN
ZAHIRA PEÑA RODRÍGUEZ

DIRECTOR:
ARQ. FABIÁN ENRIQUE BAEZ


CONTENIDO:
CORTE LONGITUDINAL

ESCALA: INDICADA EN EL PLANO

OBSERVACIONES:

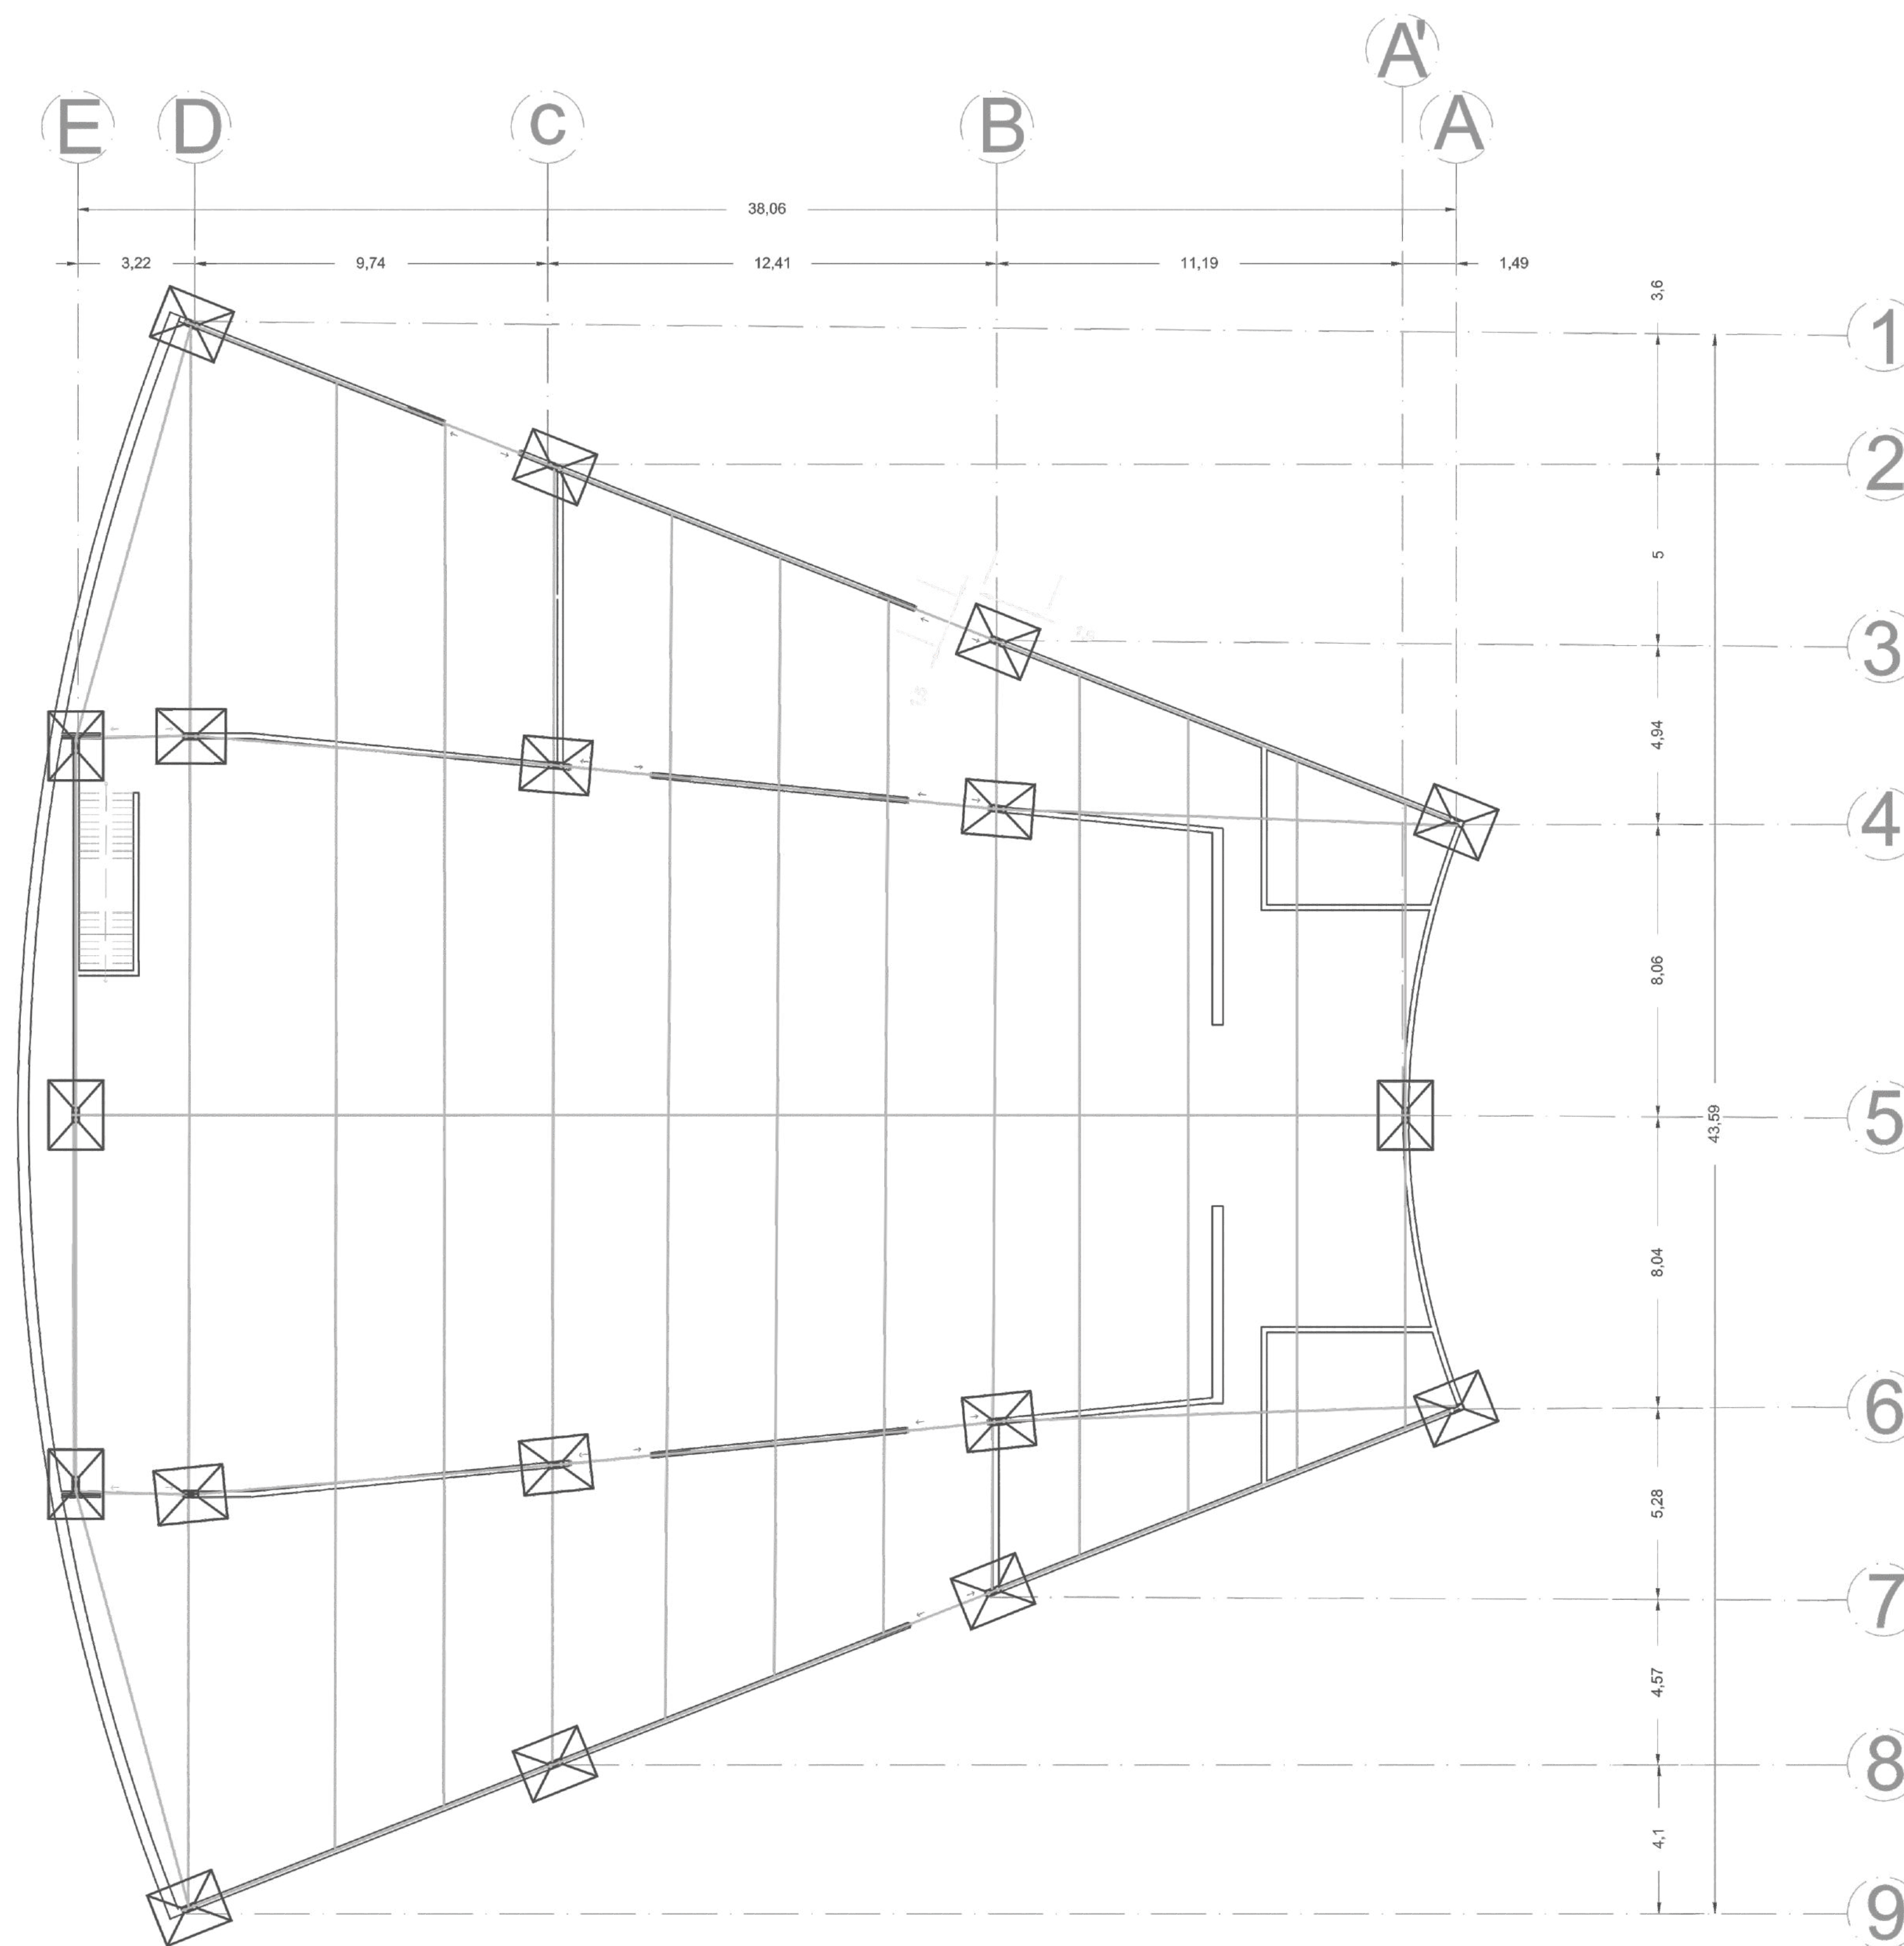

A PLANTA ESTRUCTURAL
ESC:1:125

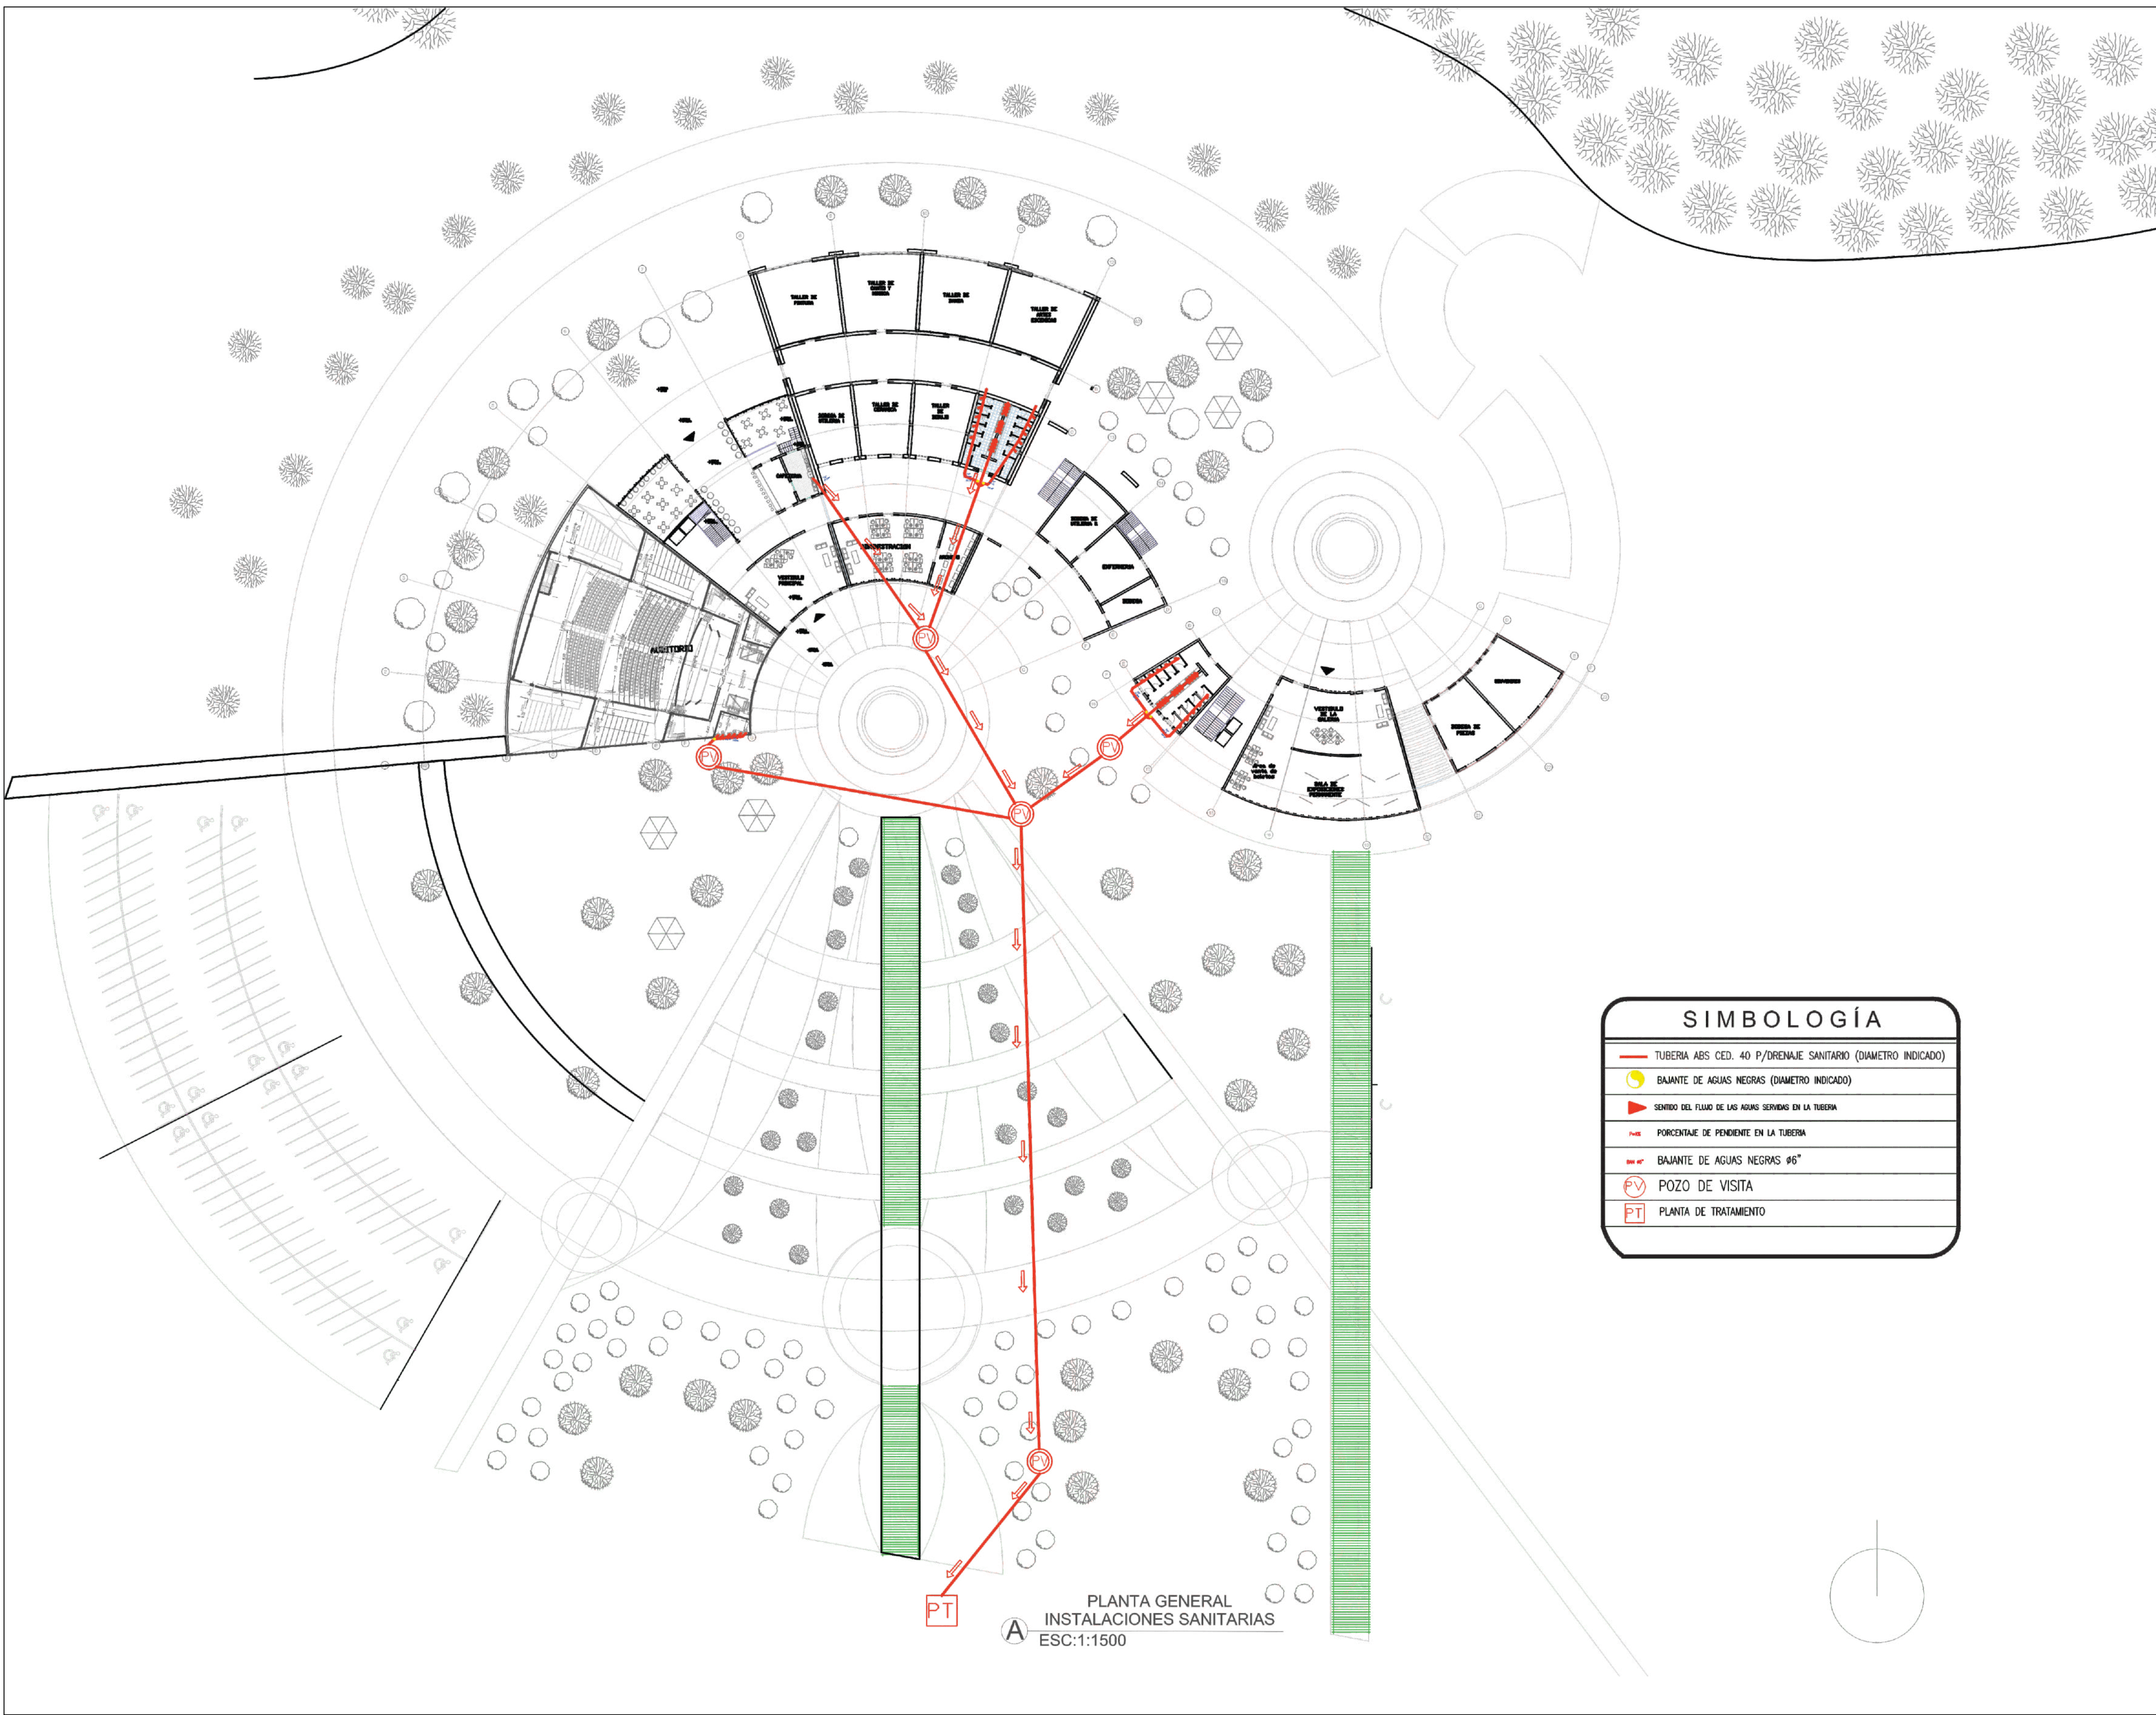

UNIVERSIDAD
La Gran Colombia
Fundada en 1951

FACULTAD DE ARQUITECTURA

PROYECTO TEMÁTICO DE GRADO

ÉNFASIS: PROYECTO
ARQUITECTÓNICO

ESTUDIANTES:
ALEJANDRA RIOS GUZMAN
ZAHIRA PEÑA RODRÍGUEZ

DIRECTOR:
ARQ. FABIÁN ENRIQUE BAEZ

ESCALA: 1:

OBSERVACIONES:

SIMBOLOGÍA

- TUBERÍA ABS. CED. 40 P/DRENAJE SANITARIO (DIAMETRO INDICADO)
- BAIANTE DE AGUAS NEGRAS (DIAMETRO INDICADO)
- SENTIDO DEL FLUJO DE LAS AGUAS SERVIDAS EN LA TUBERÍA
- P.V. PORCENTAJE DE PENDIENTE EN LA TUBERÍA
- BAIANTE DE AGUAS NEGRAS Ø6"
- P.V. POZO DE VISITA
- P.T. PLANTA DE TRATAMIENTO

PLANTA GENERAL
INSTALACIONES SANITARIAS
ESC:1:1500




PROYECTO TEMÁTICO DE GRADO

ESTUDIANTES:
ALEJANDRA RIOS GUZMAN
ZAHIRA PEÑA RODRÍGUEZ

CONTENIDO:
SEGUNDA PLANTA DE
INSTALACIONES SANITARIAS

ESCALA: INDICADA EN EL PLANO

OBSERVACIONES:

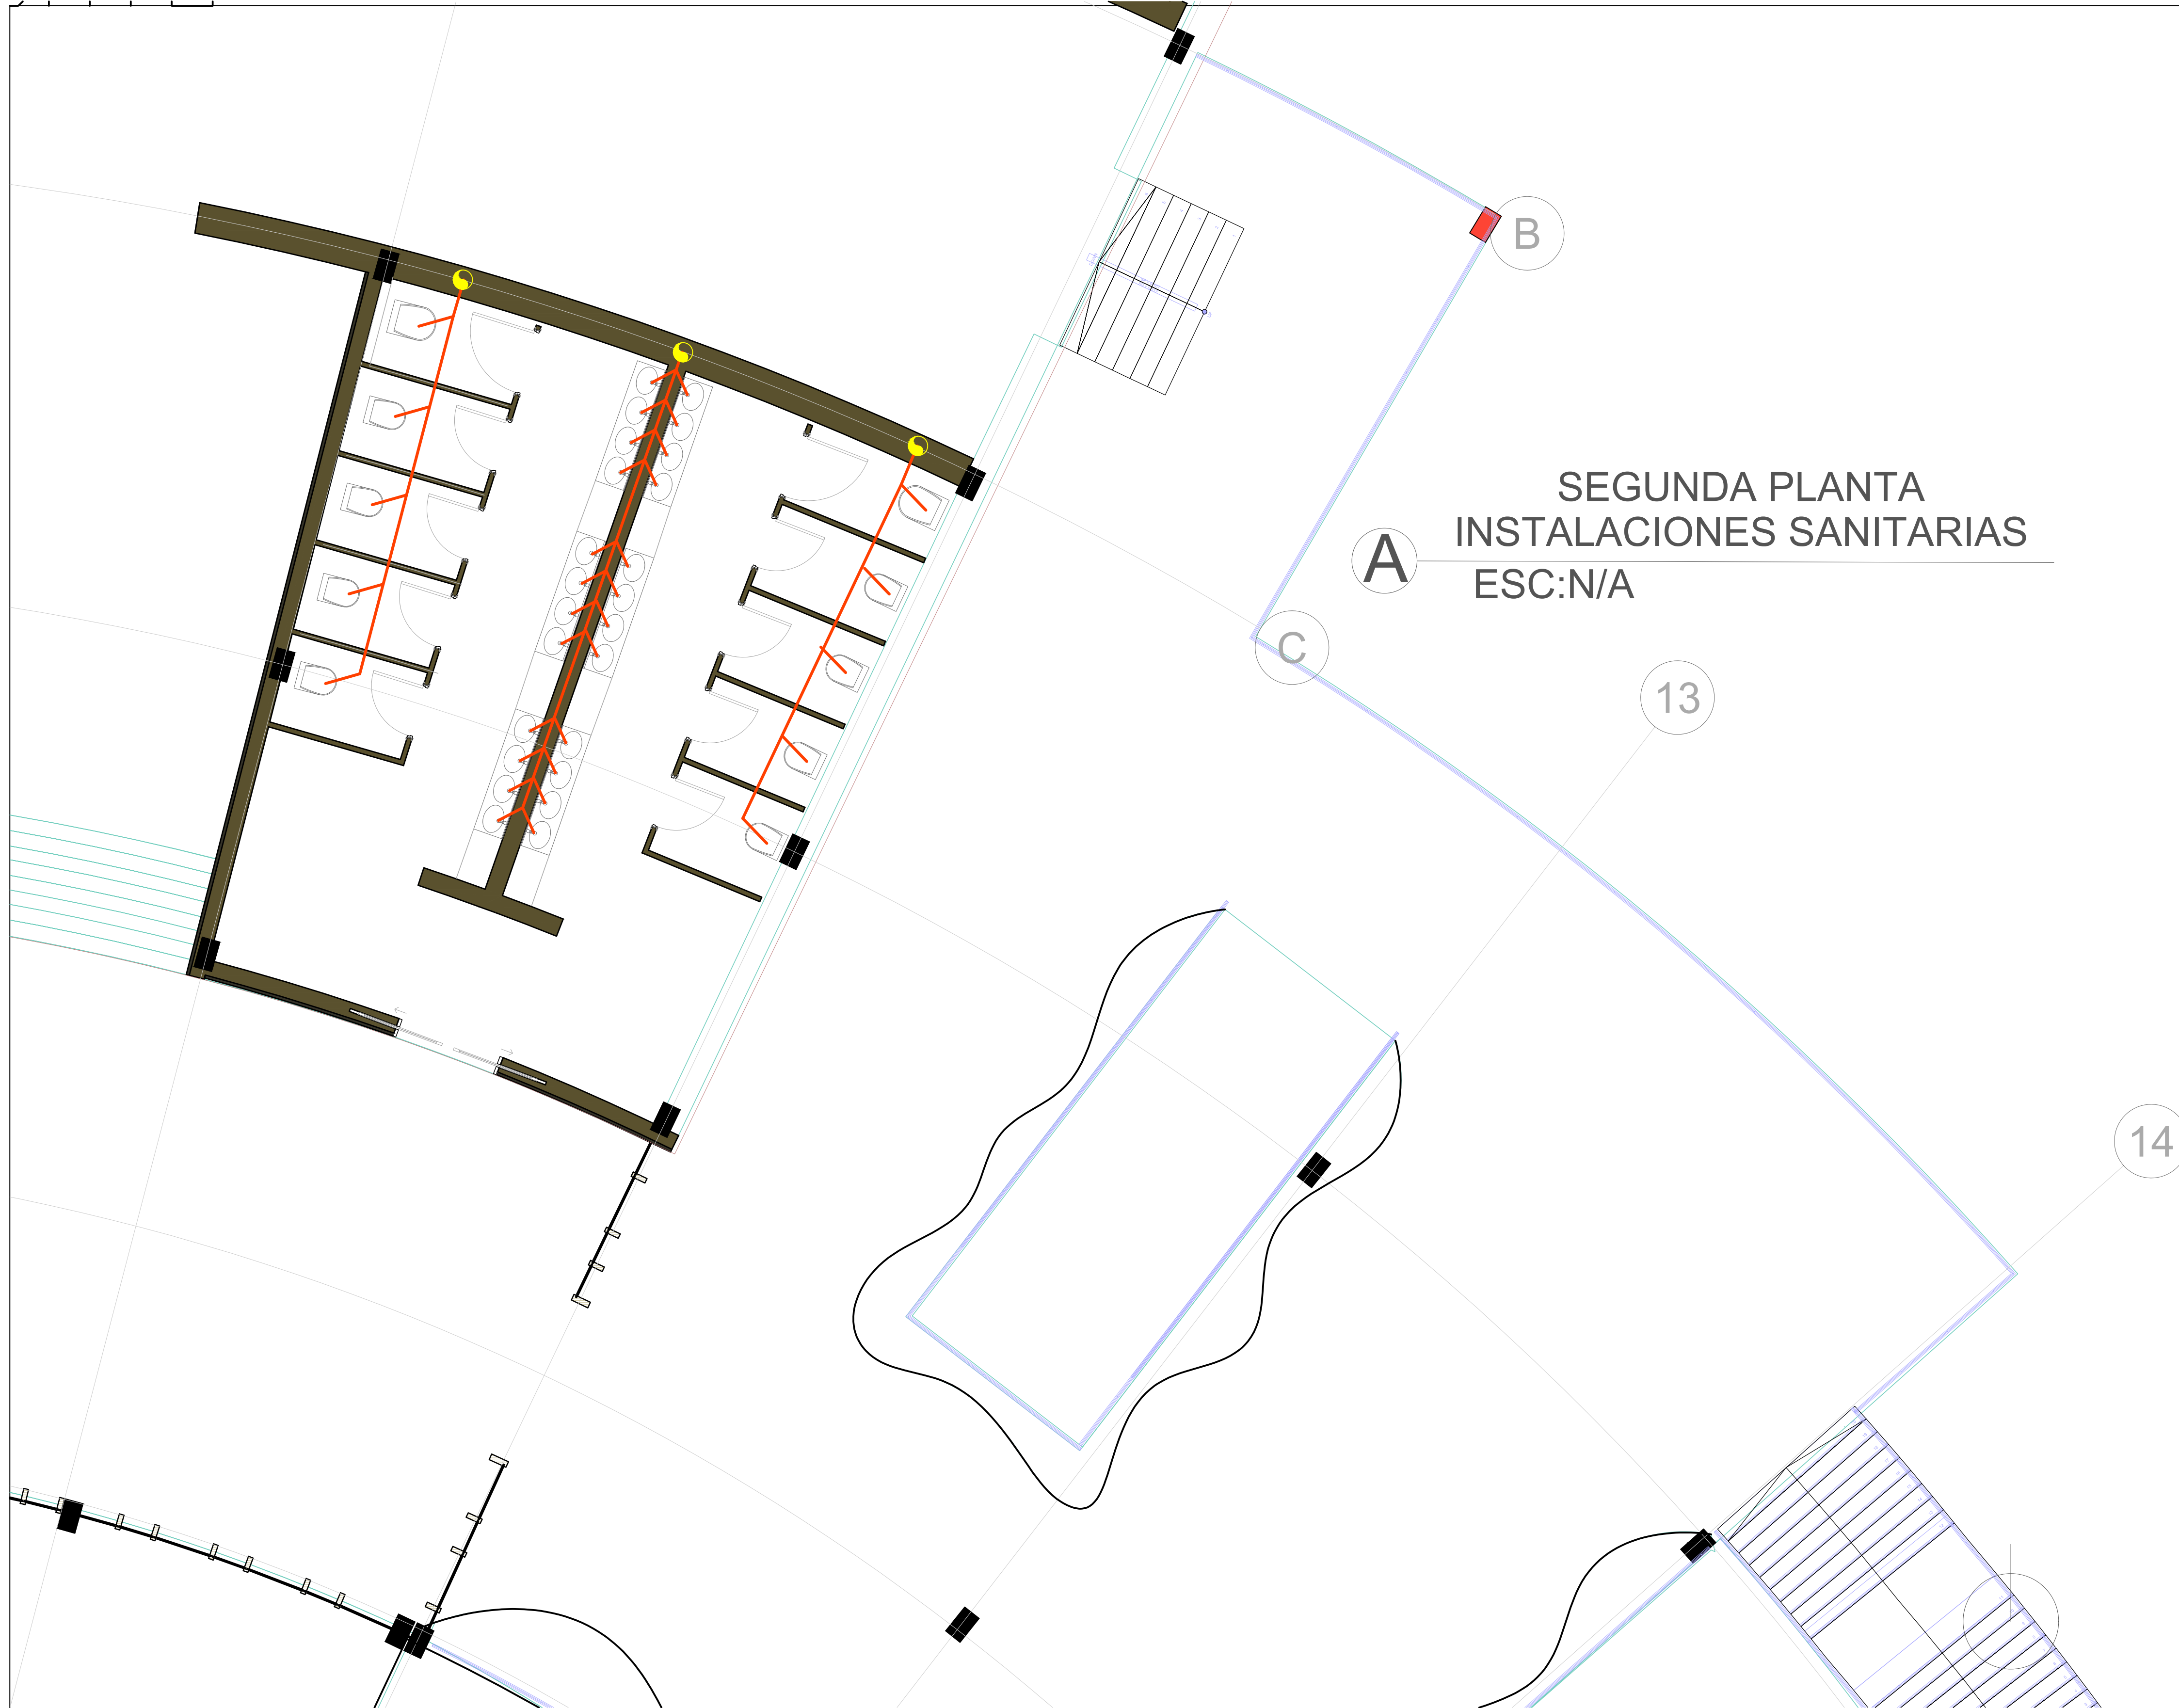

(14



PROYECTO TEMÁTICO DE GRADO

ÉNFASIS: PROYECTO
ARQUITECTÓNICO


ESTUDIANTES:
ALEJANDRA RIOS GUZMAN
ZAHIRA PEÑA RODRÍGUEZ

DIRECTOR:
ARQ. FABIÁN ENRIQUE BAEZ

CONTENIDO:
PLANTA GENERAL DE
INSTALACIONES HIDRAULICAS

ESCALA: INDICADA EN EL PLANO

OBSERVACIONES:

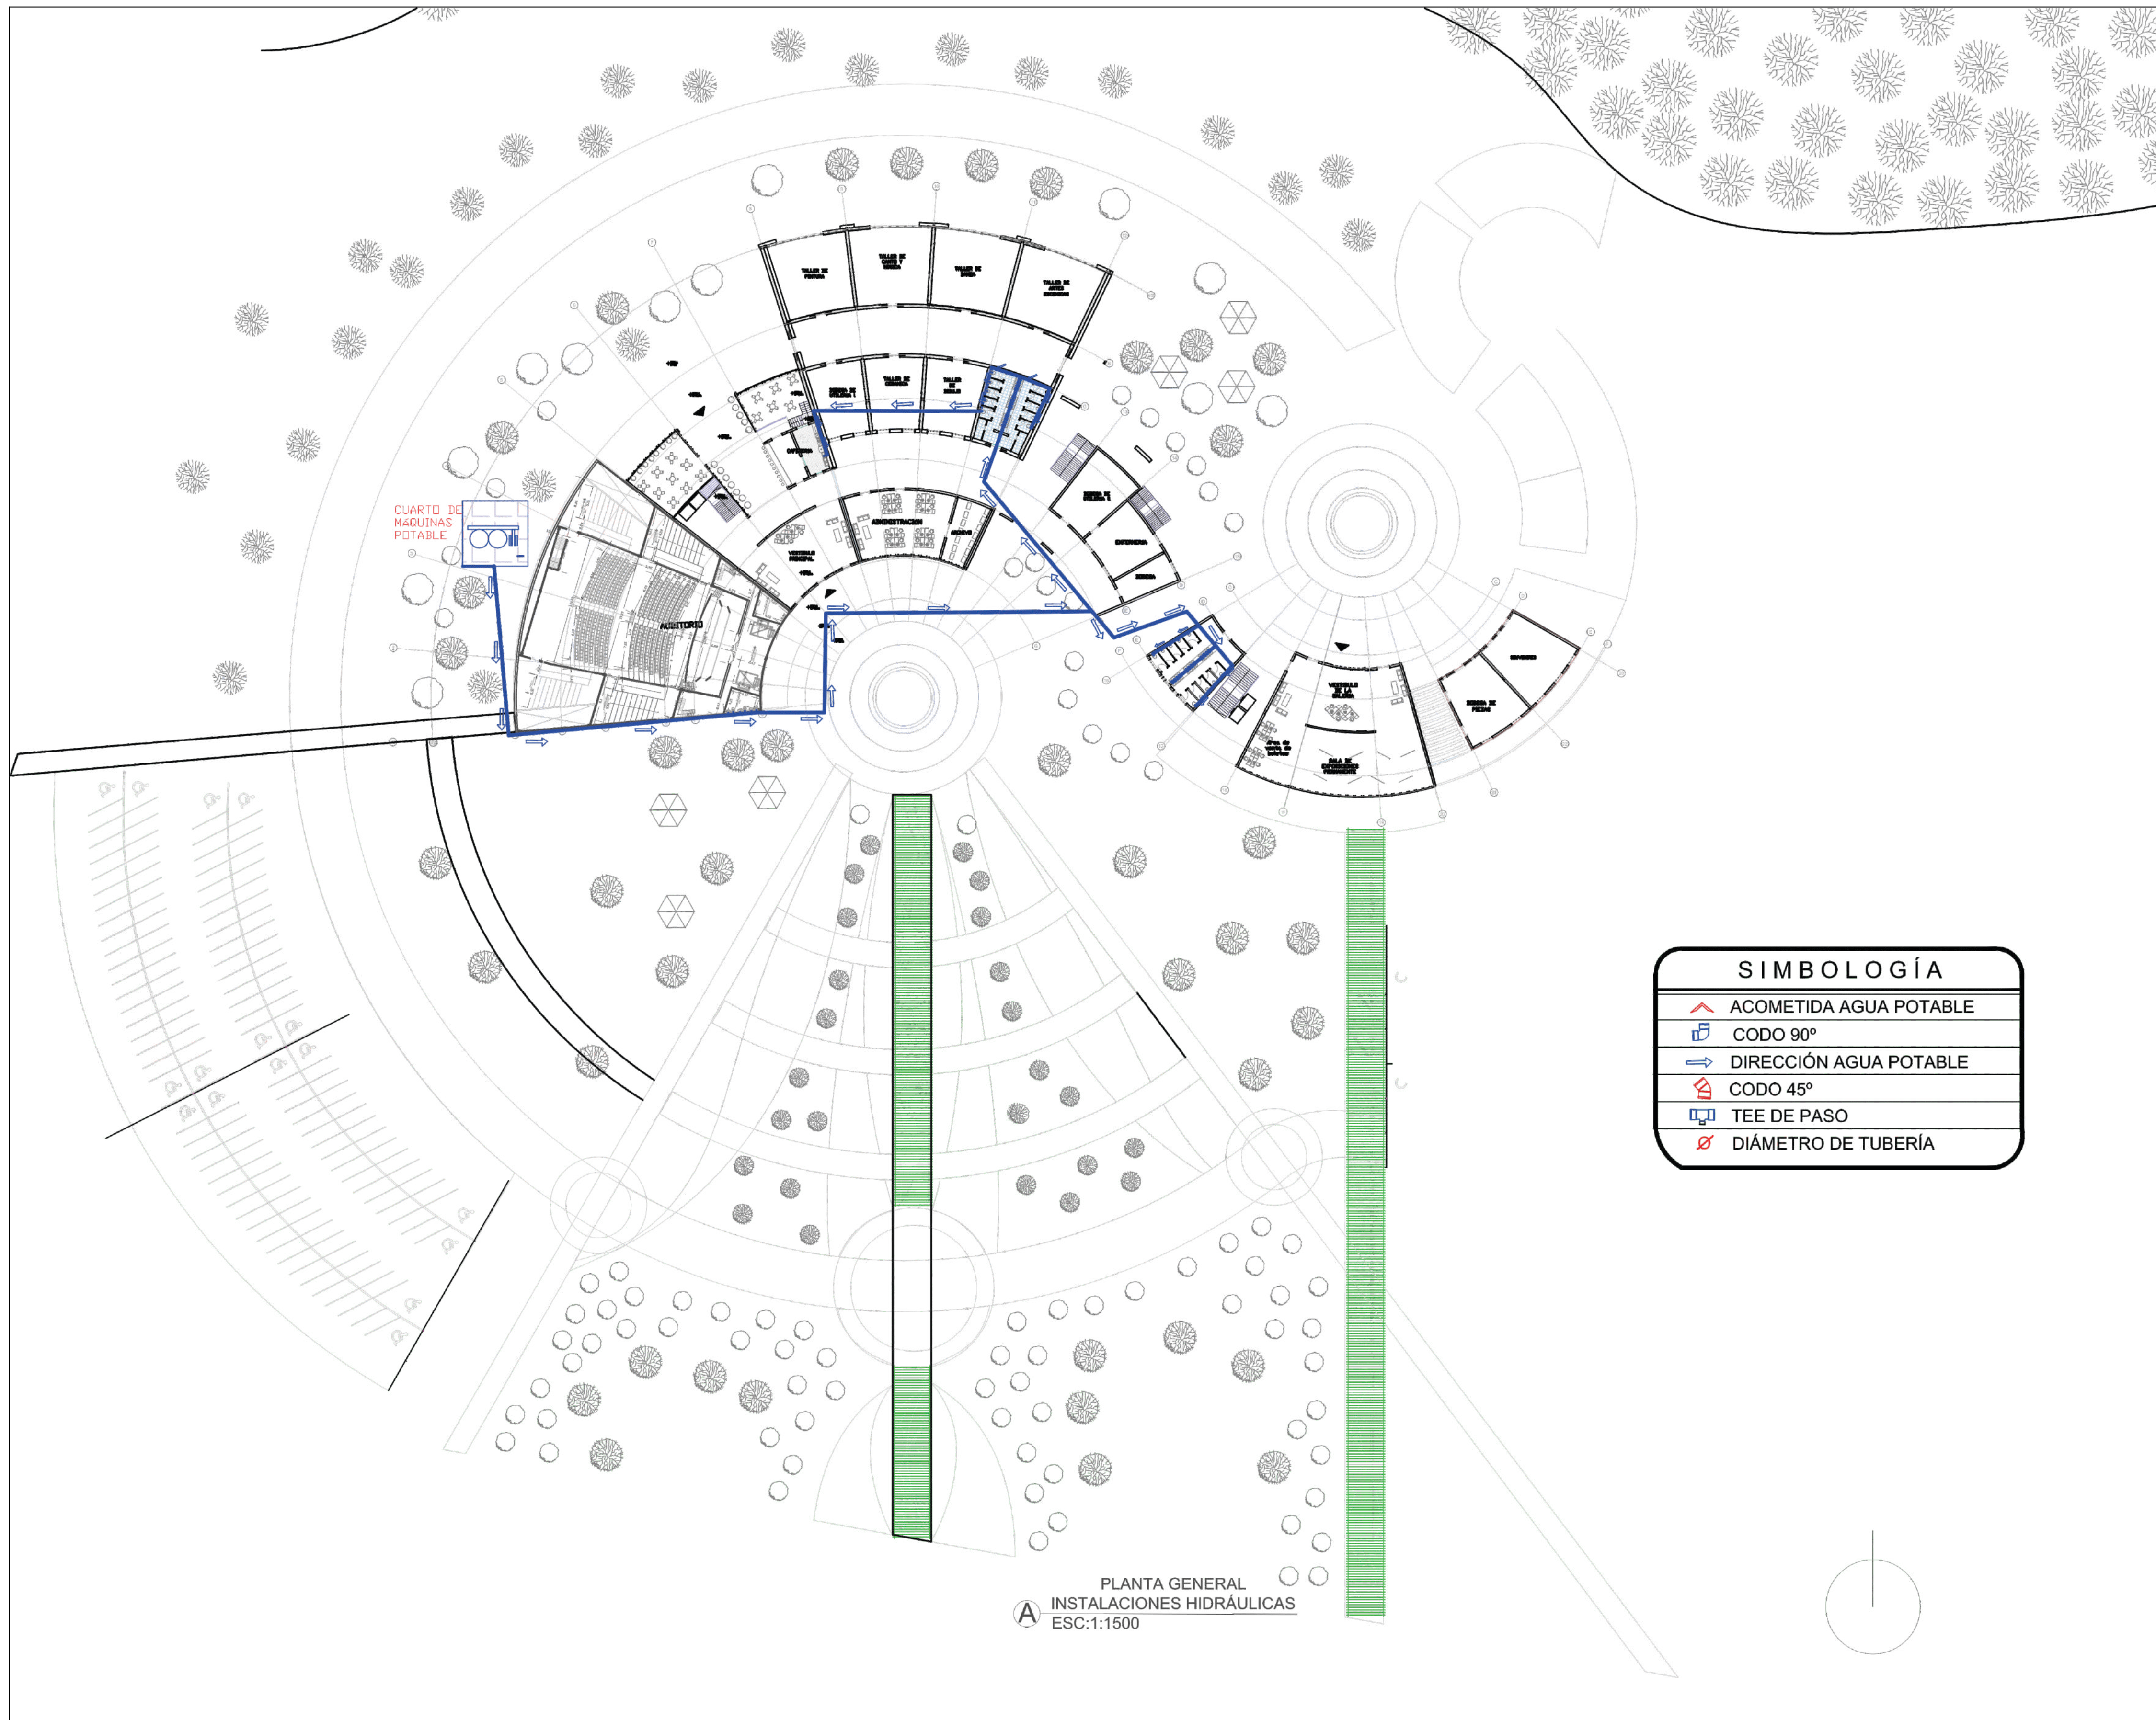


PLANTA GENERAL
INSTALACIONES HIDRÁULICAS
ESC:1:1500

SIMBOLOGÍA	
	ACOMETIDA AGUA POTABLE
	CODO 90°
	DIRECCIÓN AGUA POTABLE
	CODO 45°
	TEE DE PASO
	DIÁMETRO DE TUBERÍA



OBSERVACIONES:

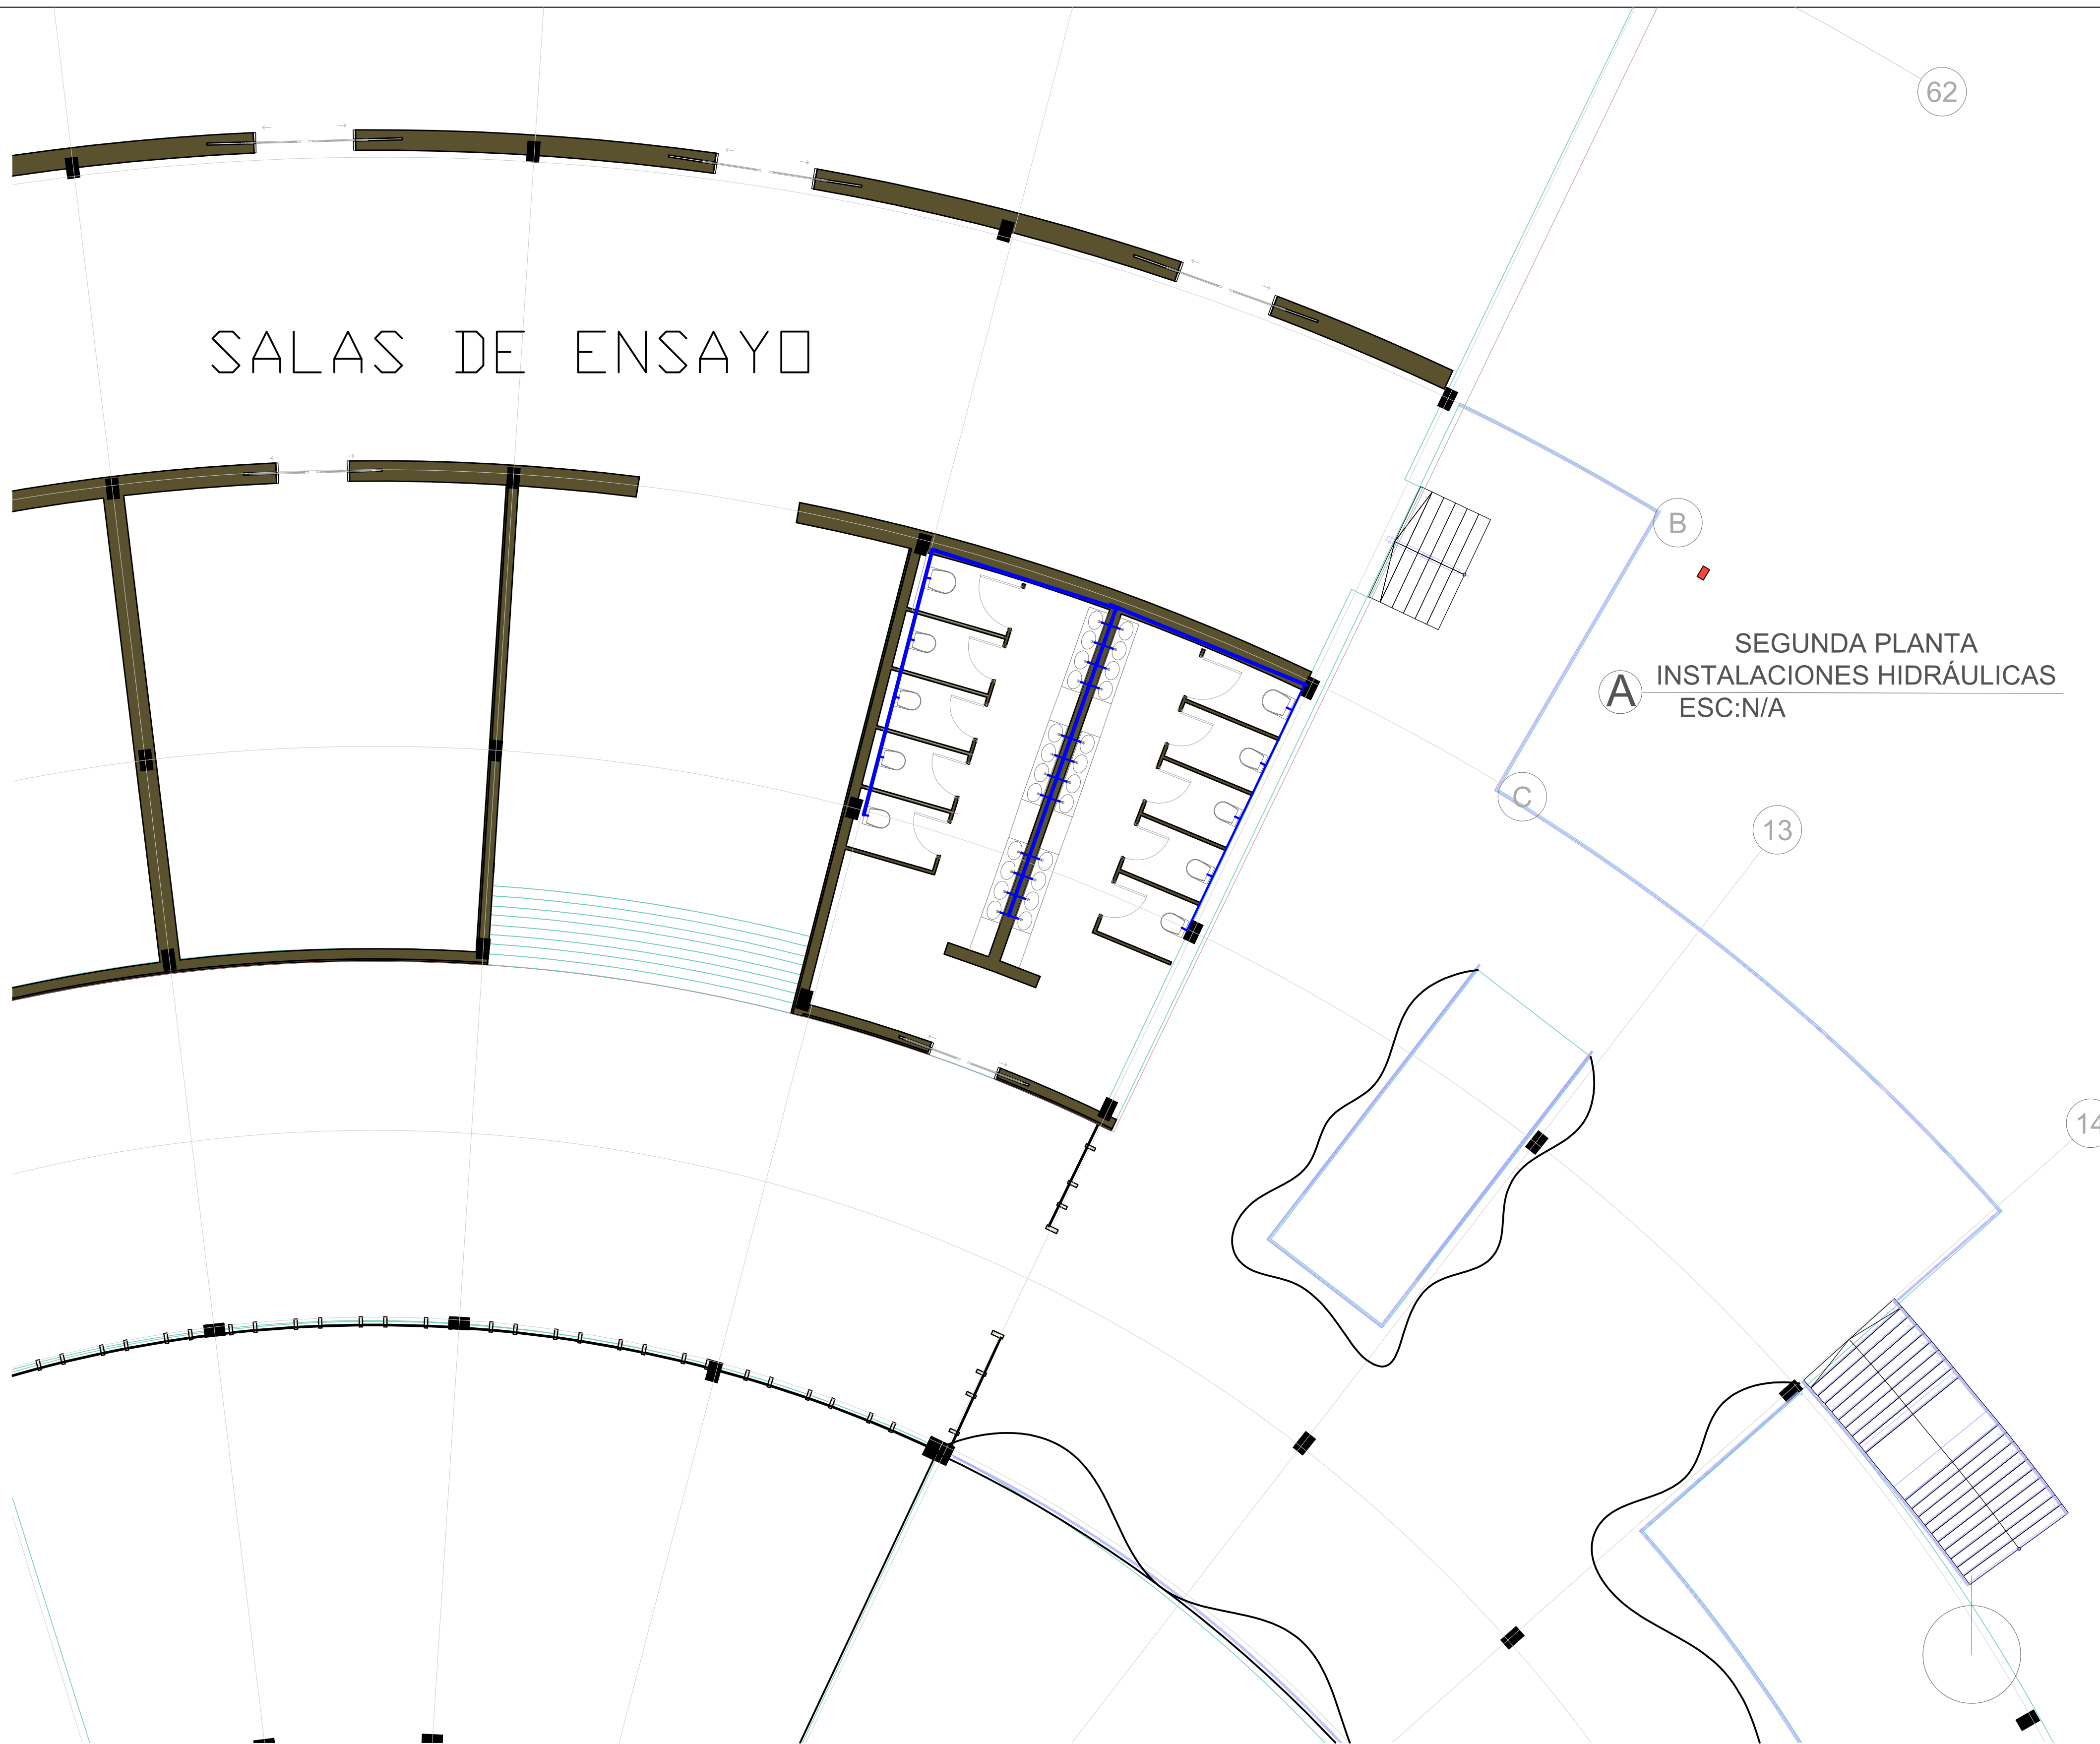


fundada en 1951

PROYECTO TEMÁTICO DE GRADO


ESTUDIANTES:
ALEJANDRA RIOS GUZMAN
ZAHIRA PEÑA RODRÍGUEZ

CONTENIDO:
DETALLE APARATOS
SANITARIOS

OBSERVACIONES:

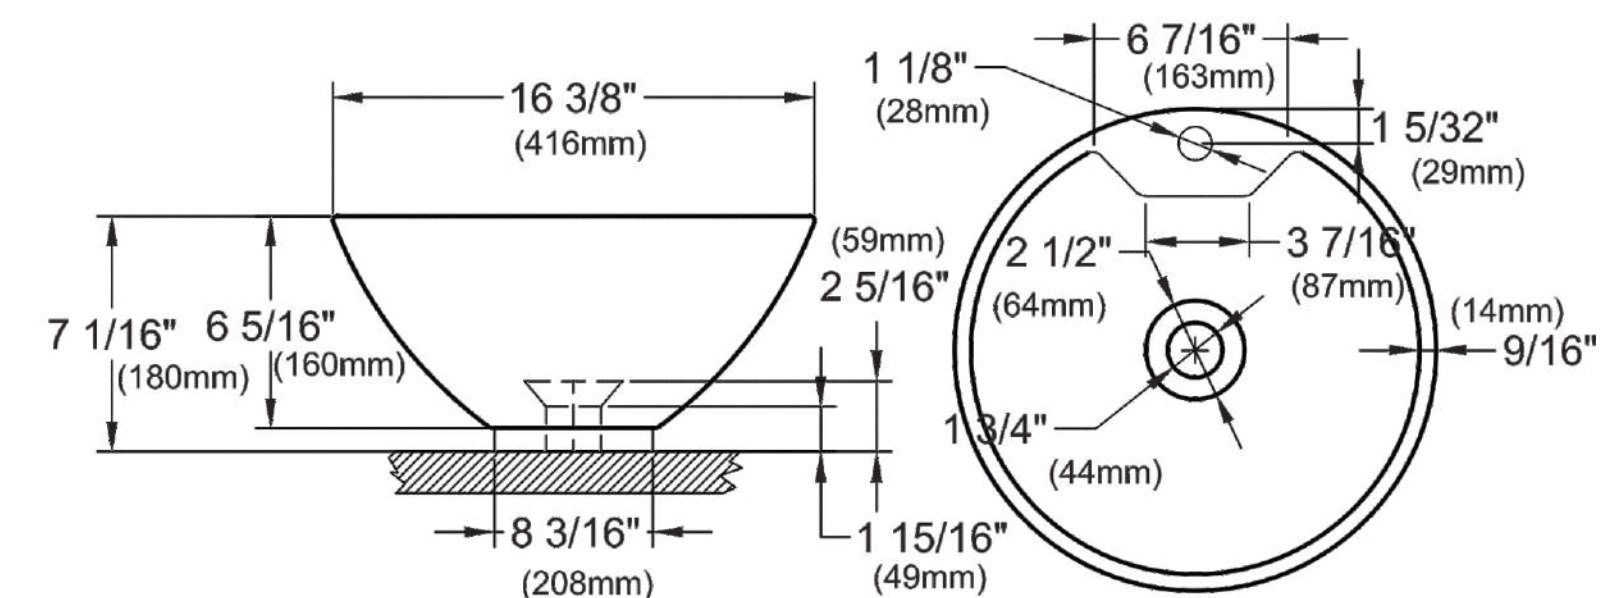

DETALLE DE CISTERNA Y TANQUE HIDRONEUMÁTICO DUPLEX

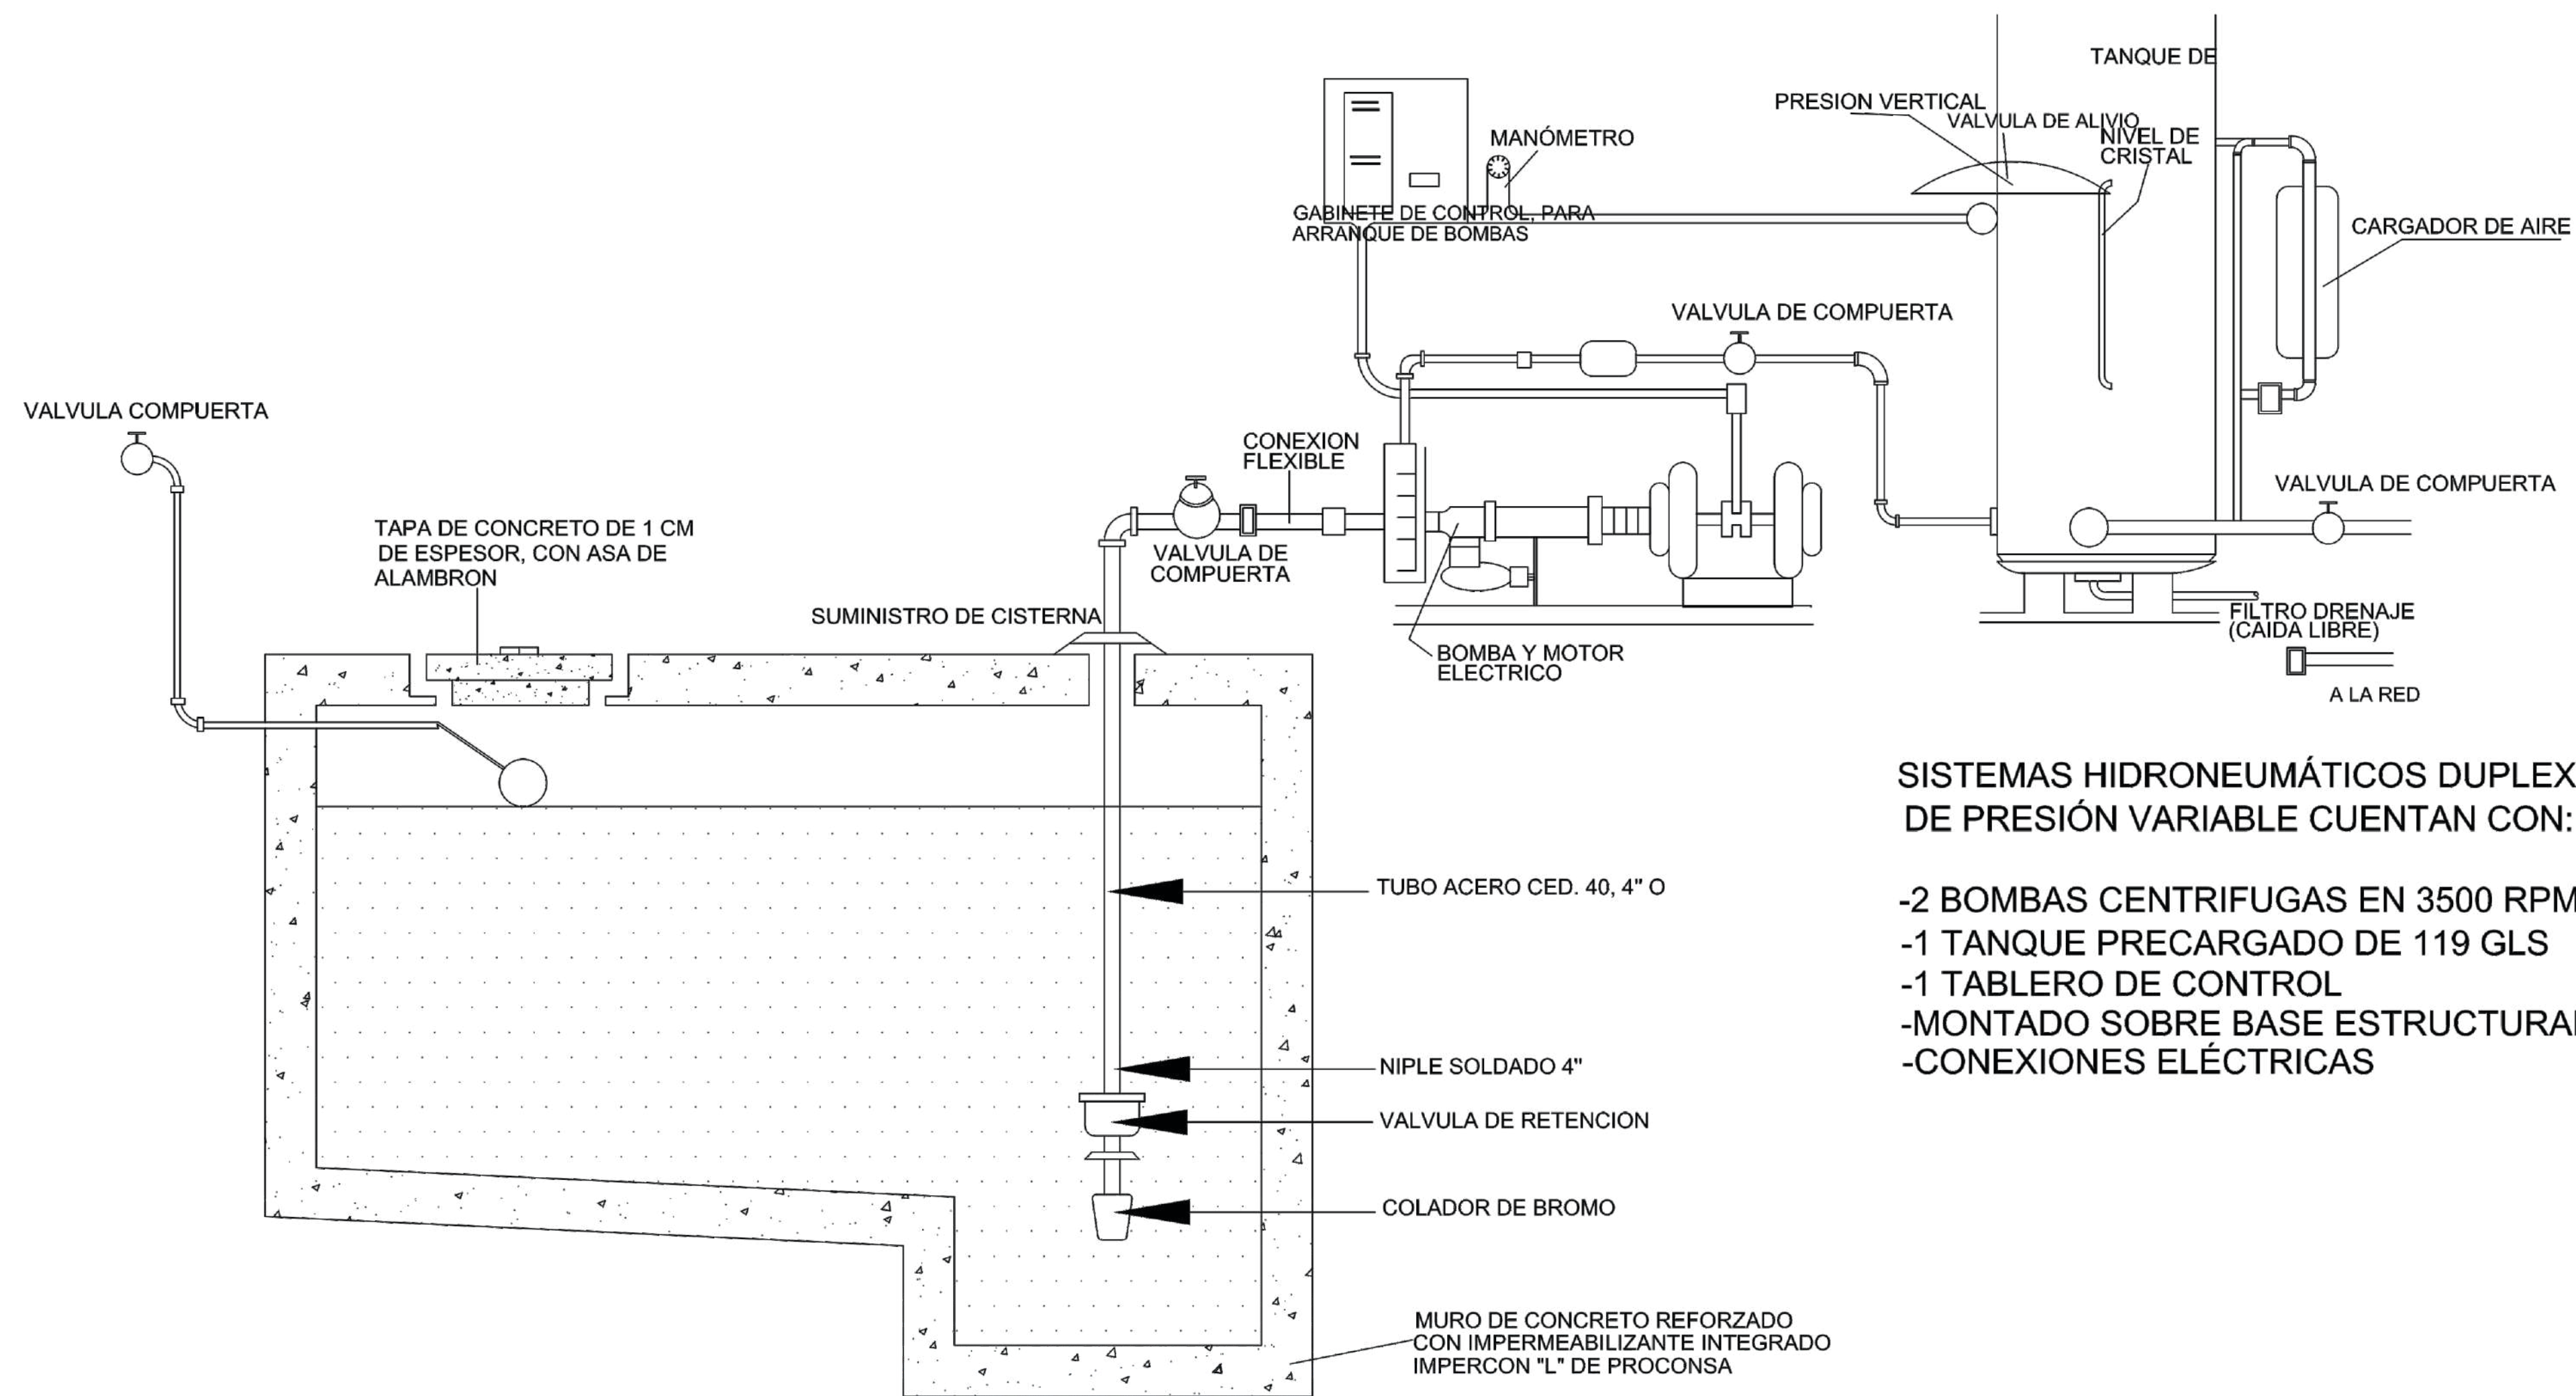

SISTEMAS HIDRONEUMÁTICOS DUPLEX DE PRESIÓN VARIABLE CUENTAN CON:

- 2 BOMBAS CENTRIFUGAS EN 3500 RPM
- 1 TANQUE PRECARGADO DE 119 GLS
- 1 TABLERO DE CONTROL
- MONTADO SOBRE BASE ESTRUCTURAL
- CONEXIONES ELÉCTRICAS



UNIVERSIDAD
La Gran Colombia
Fundada en 1951

FACULTAD DE ARQUITECTURA

PROYECTO TEMÁTICO DE GRADO

ÉNFASIS: PROYECTO
ARQUITECTÓNICO

ESTUDIANTES:
ALEJANDRA RIOS GUZMAN
ZAHIRA PEÑA RODRÍGUEZ

DIRECTOR:
ARQ. FABIÁN ENRIQUE BAEZ

CONTENIDO:
DETALLE DE CISTERNA

ESCALA:

OBSERVACIONES:



UNIVERSIDAD
La Gran Colombia
Fundada en 1951

FACULTAD DE ARQUITECTURA

PROYECTO TEMÁTICO DE GRADO

ÉNFASIS: PROYECTO
ARQUITECTÓNICO



ESTUDIANTES:
ALEJANDRA RIOS GUZMAN
ZAHIRA PEÑA RODRÍGUEZ

DIRECTOR:
ARQ. FABIÁN ENRIQUE BAEZ


CONTENIDO:
DETALLE HIDROSANITARIA

ESCALA:

OBSERVACIONES:

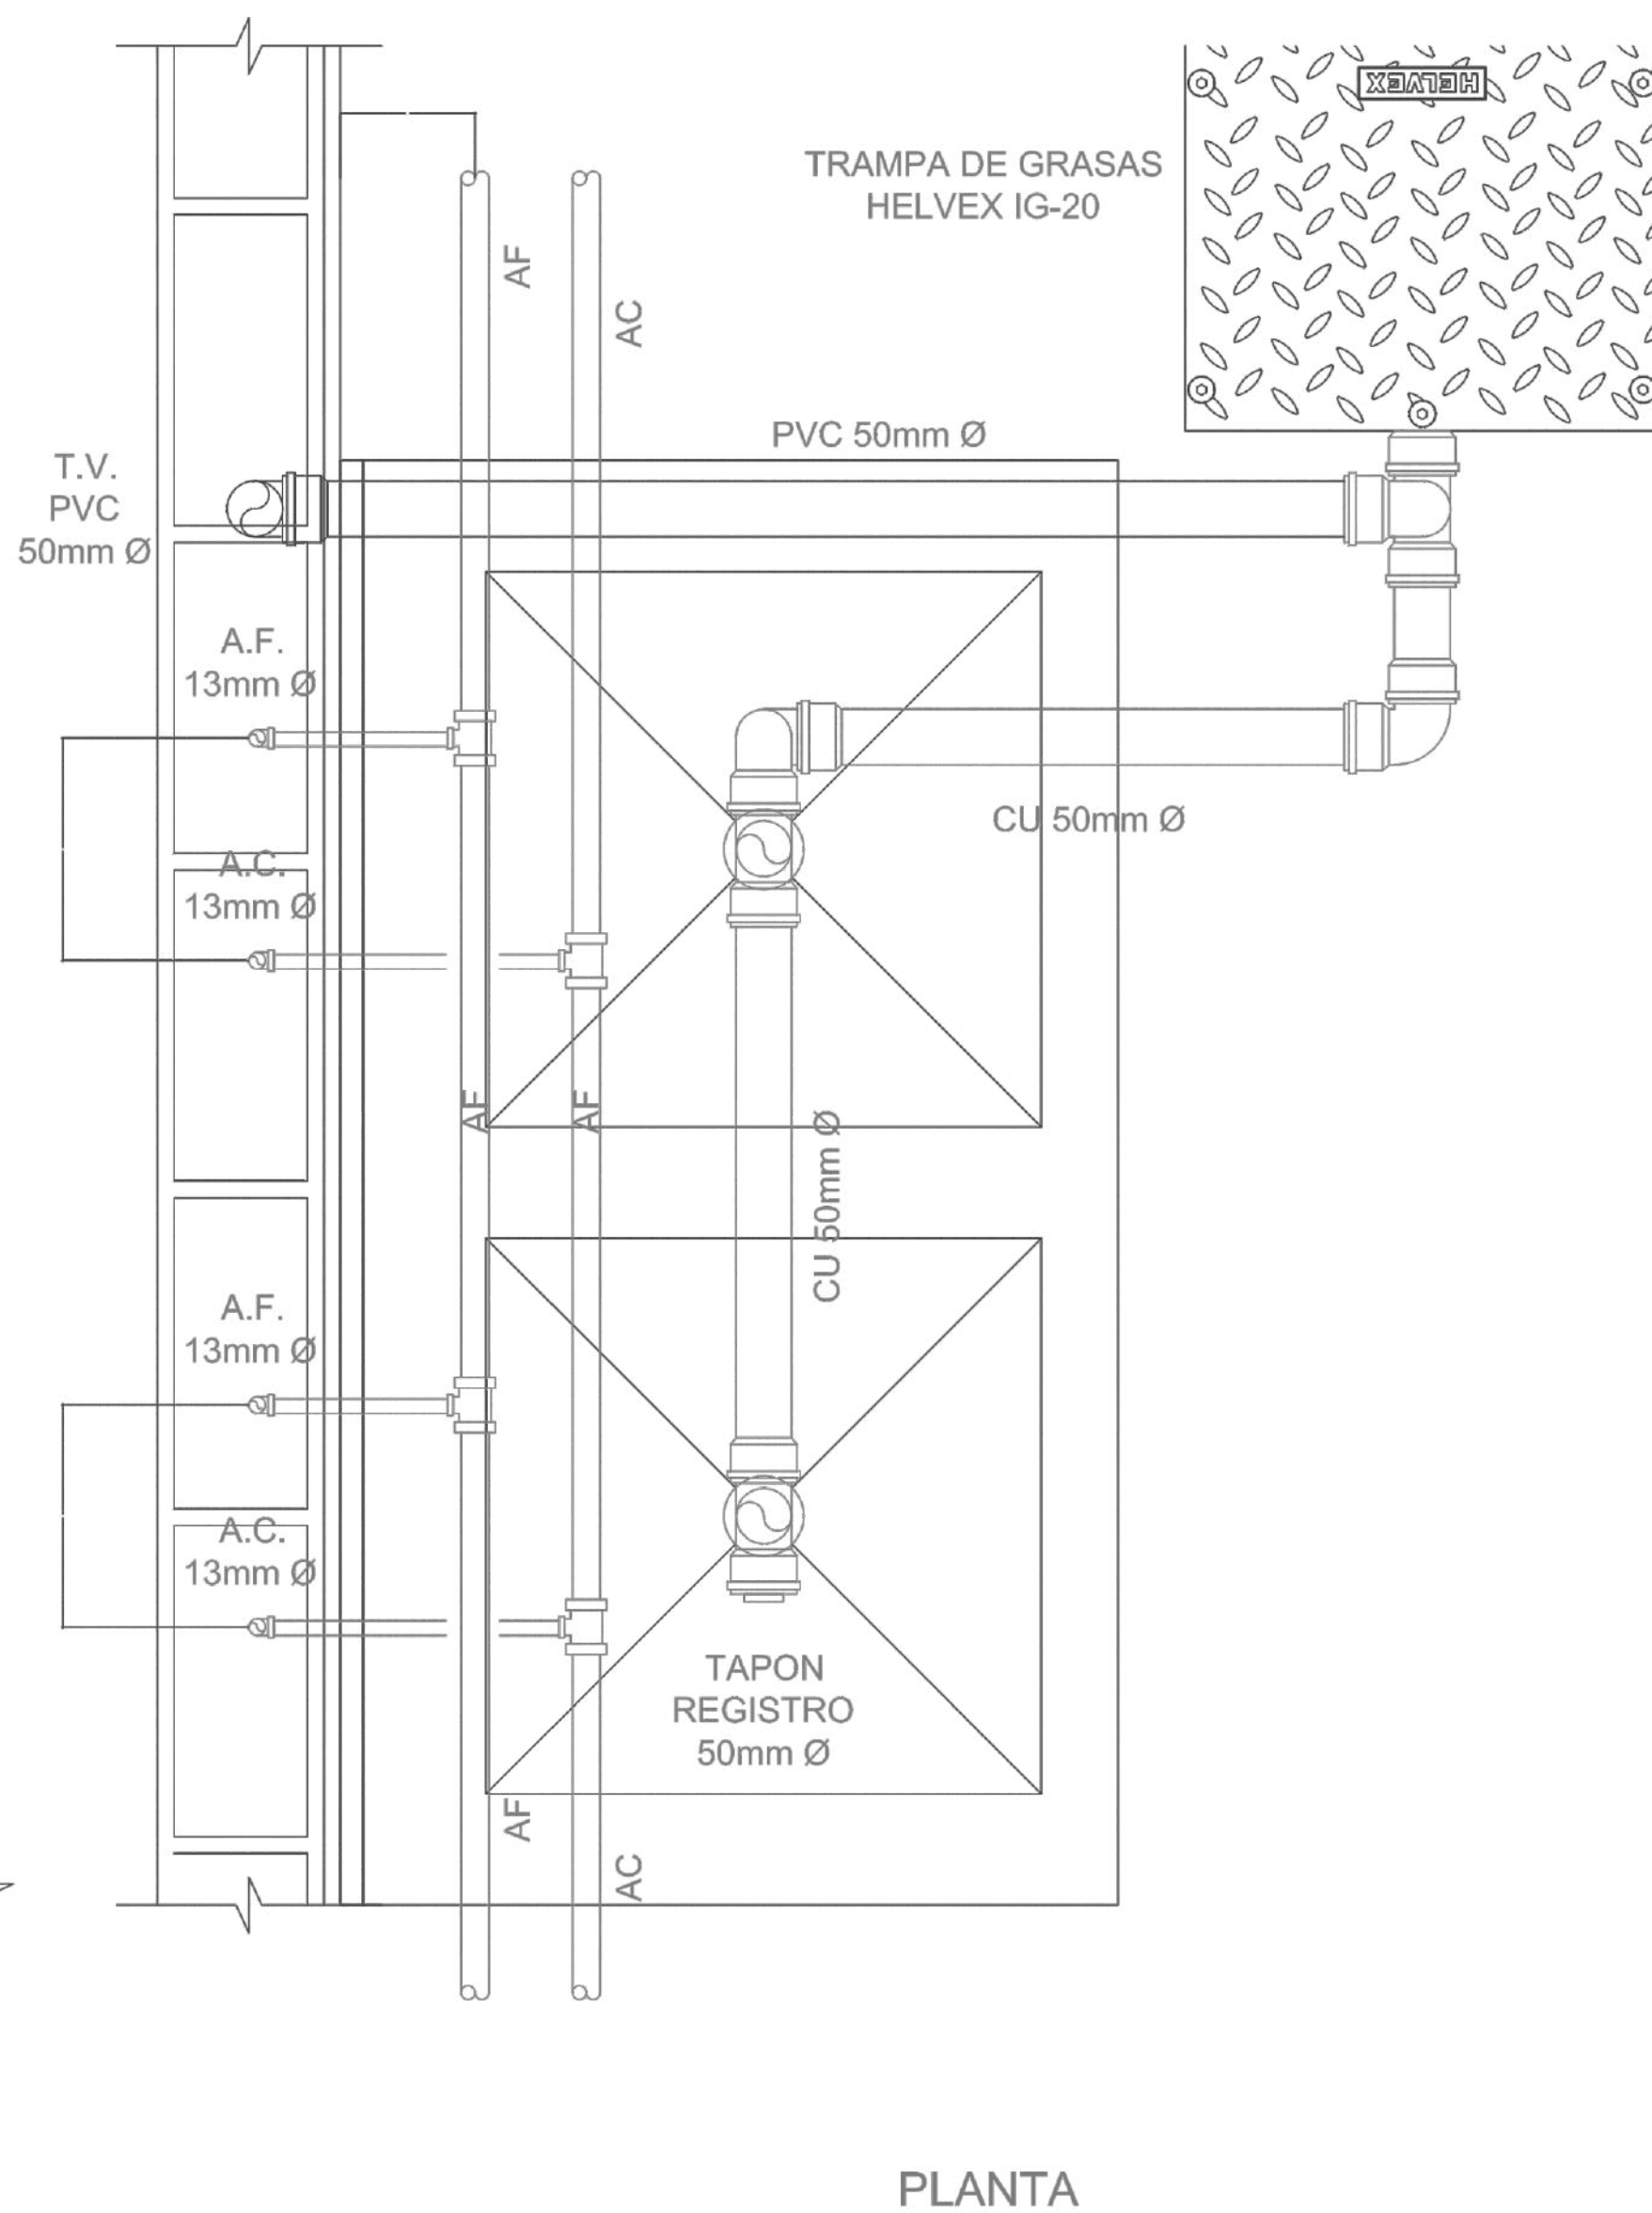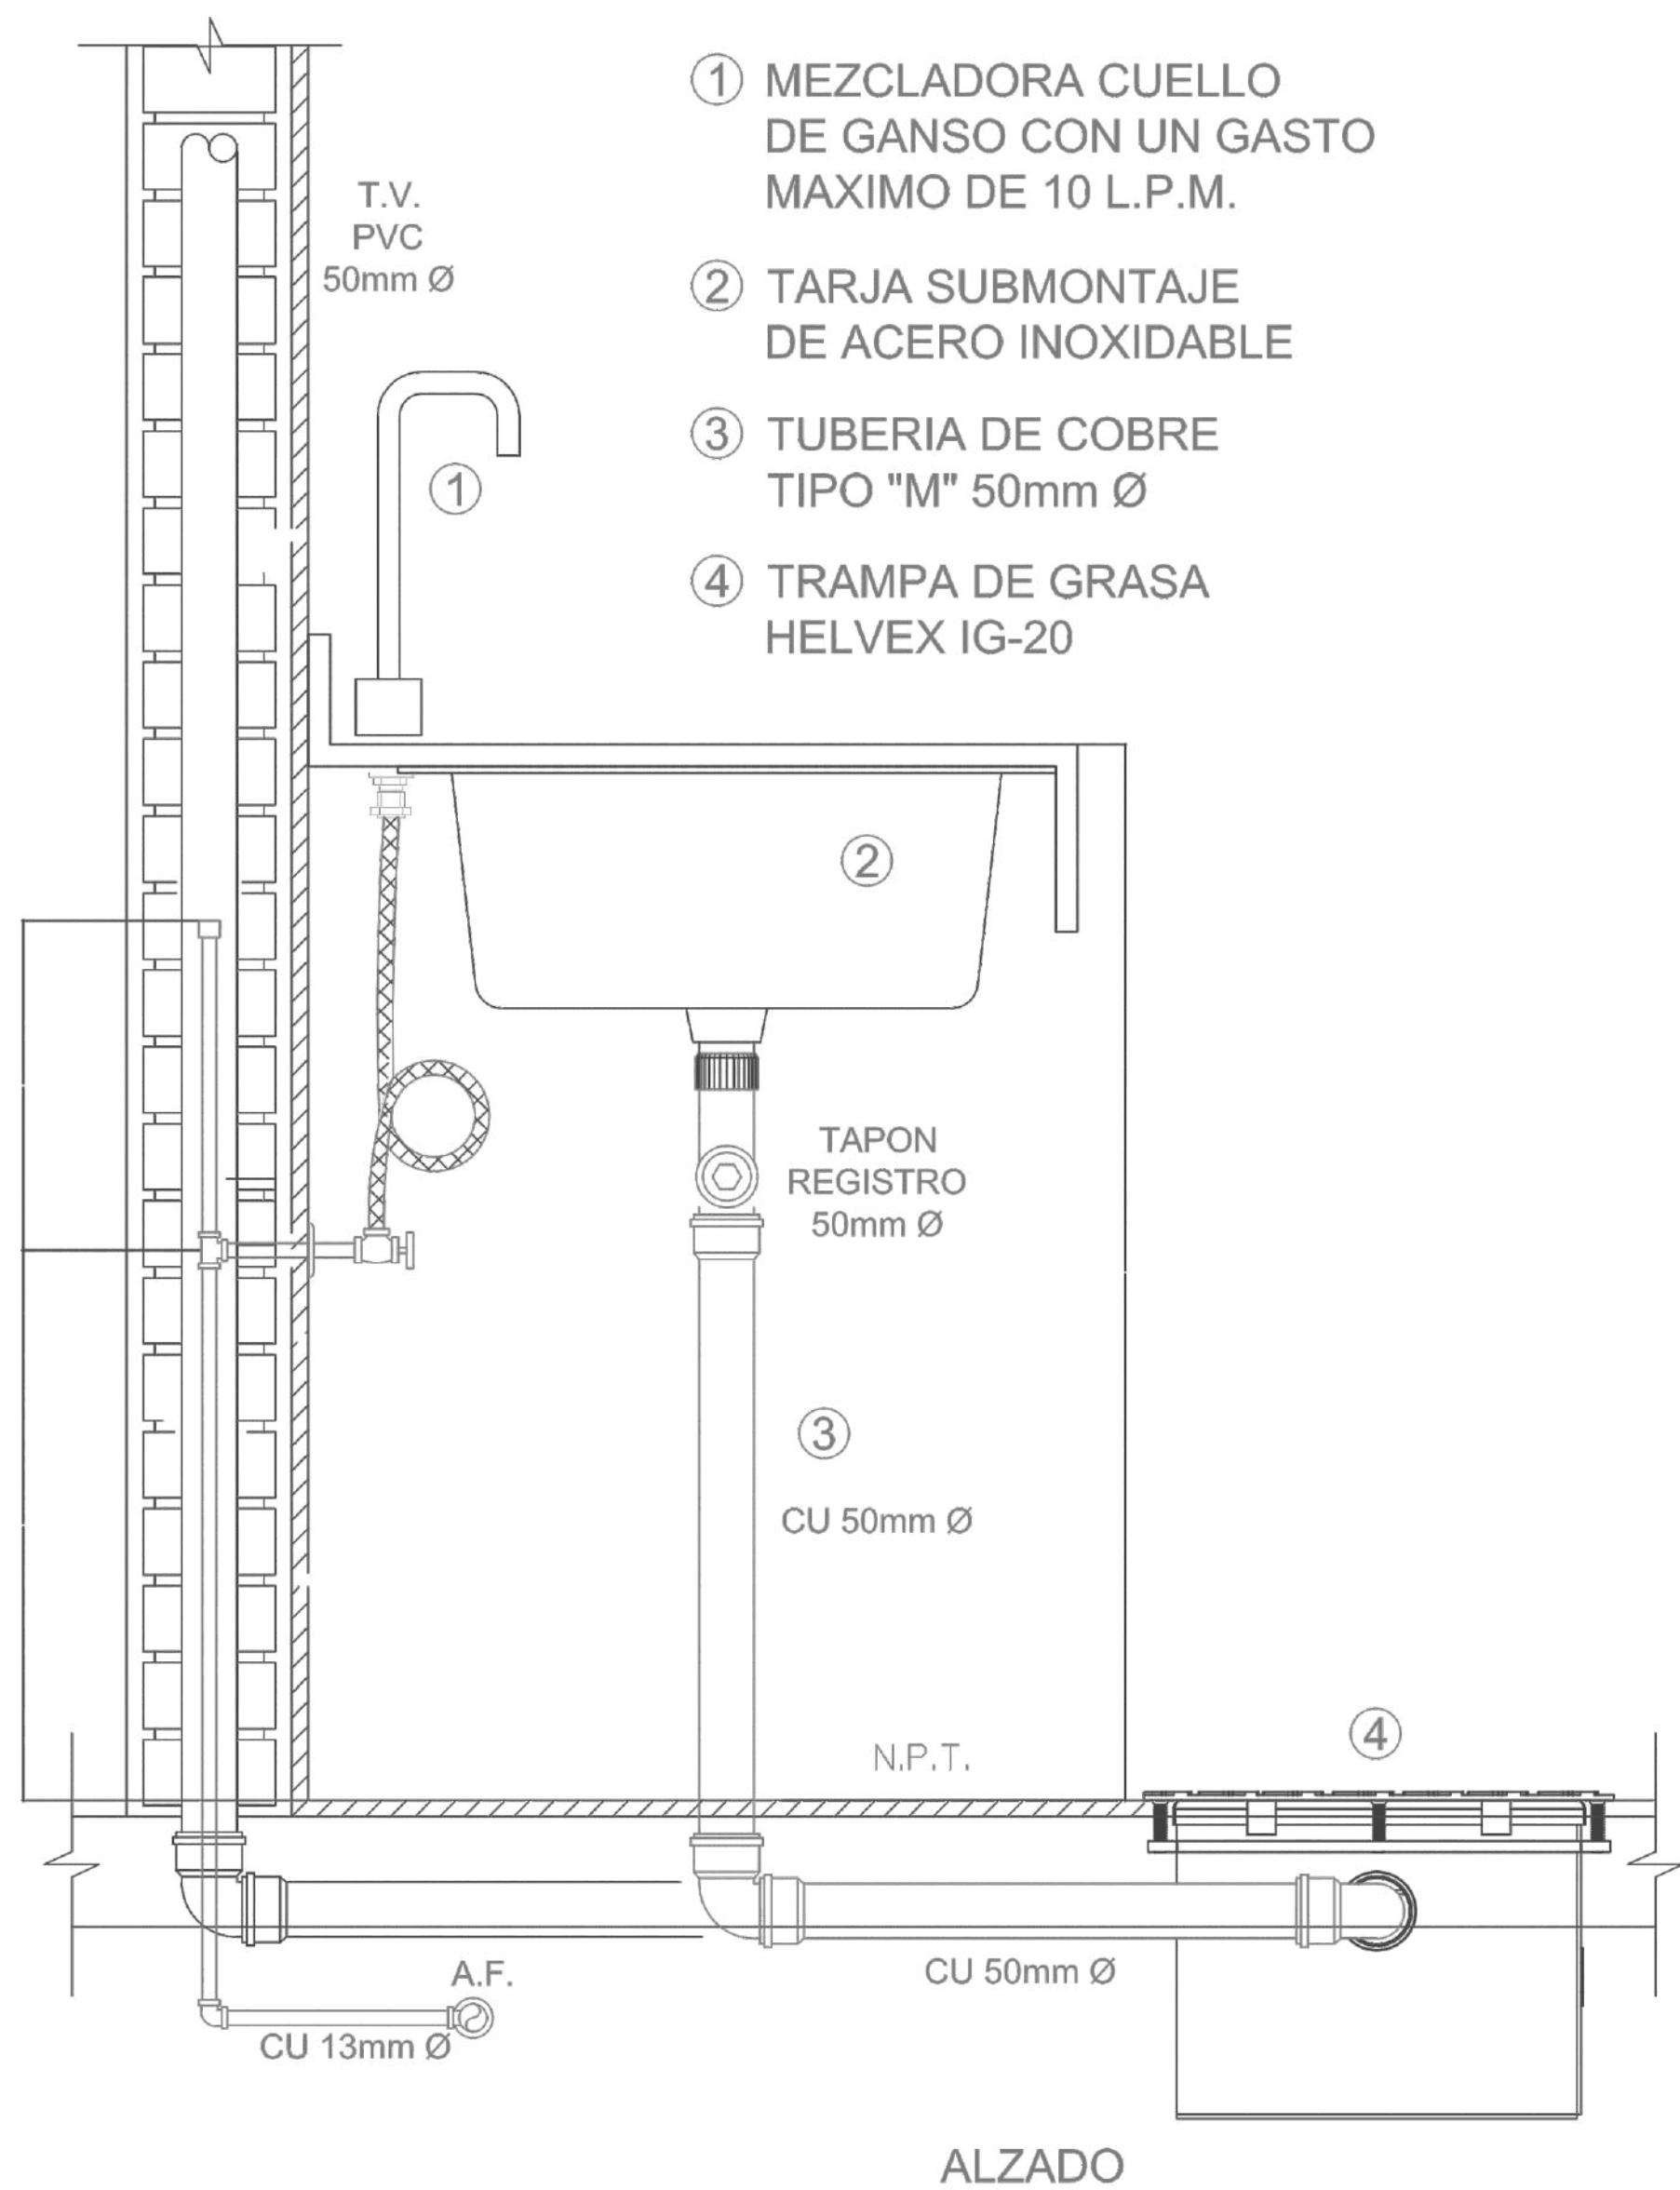

INSTALACION HIDROSANITARIA

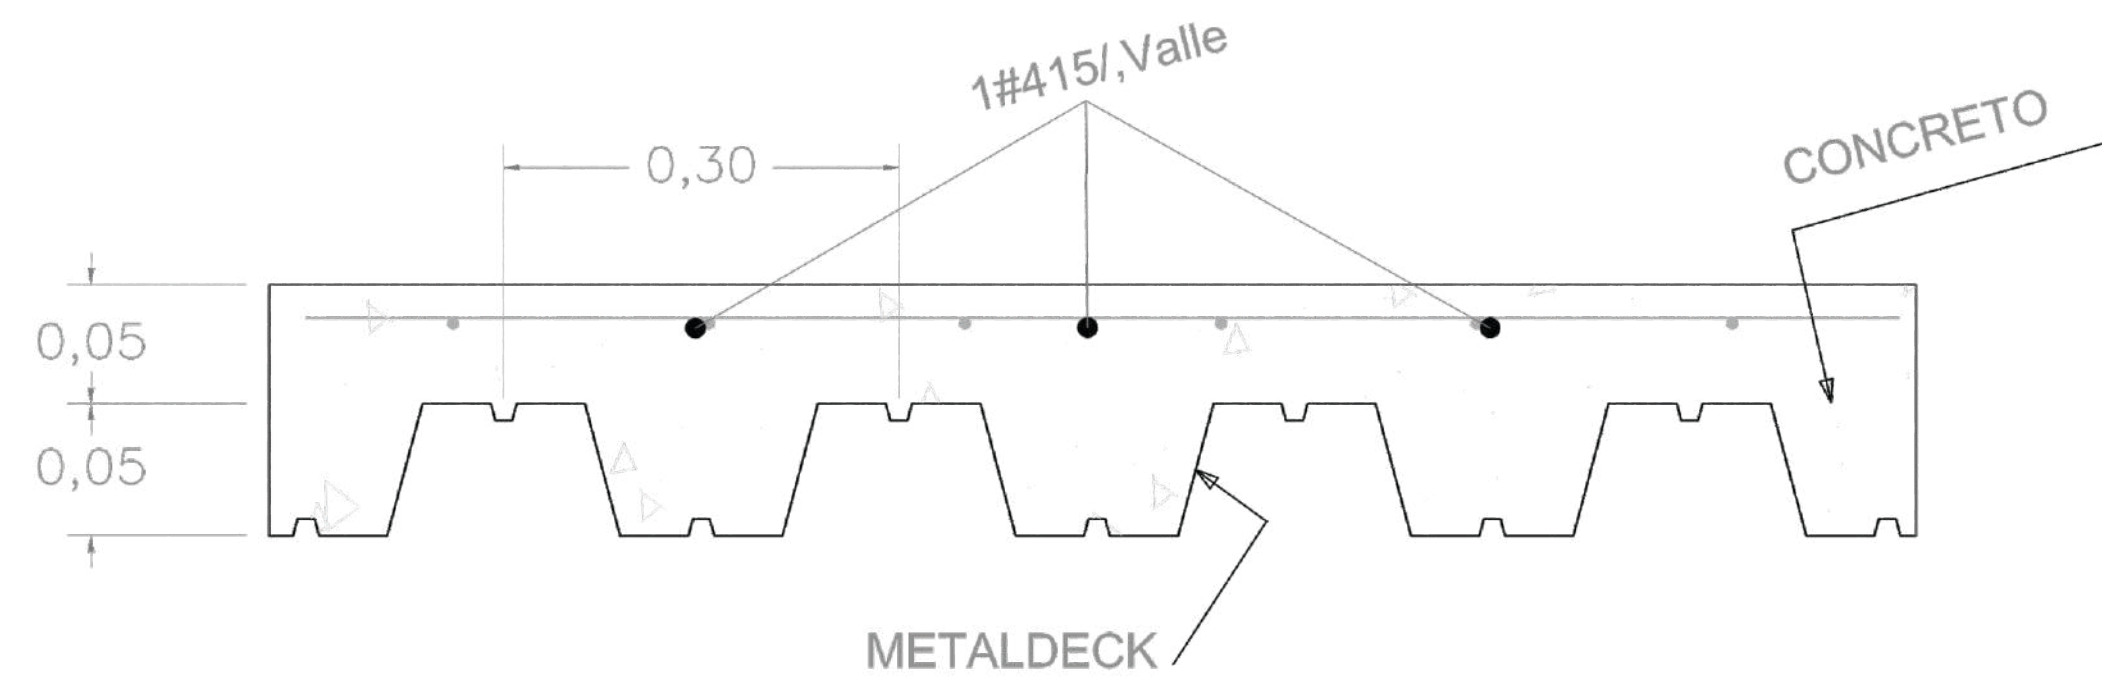

CORTE TIPO DE PLACA

